


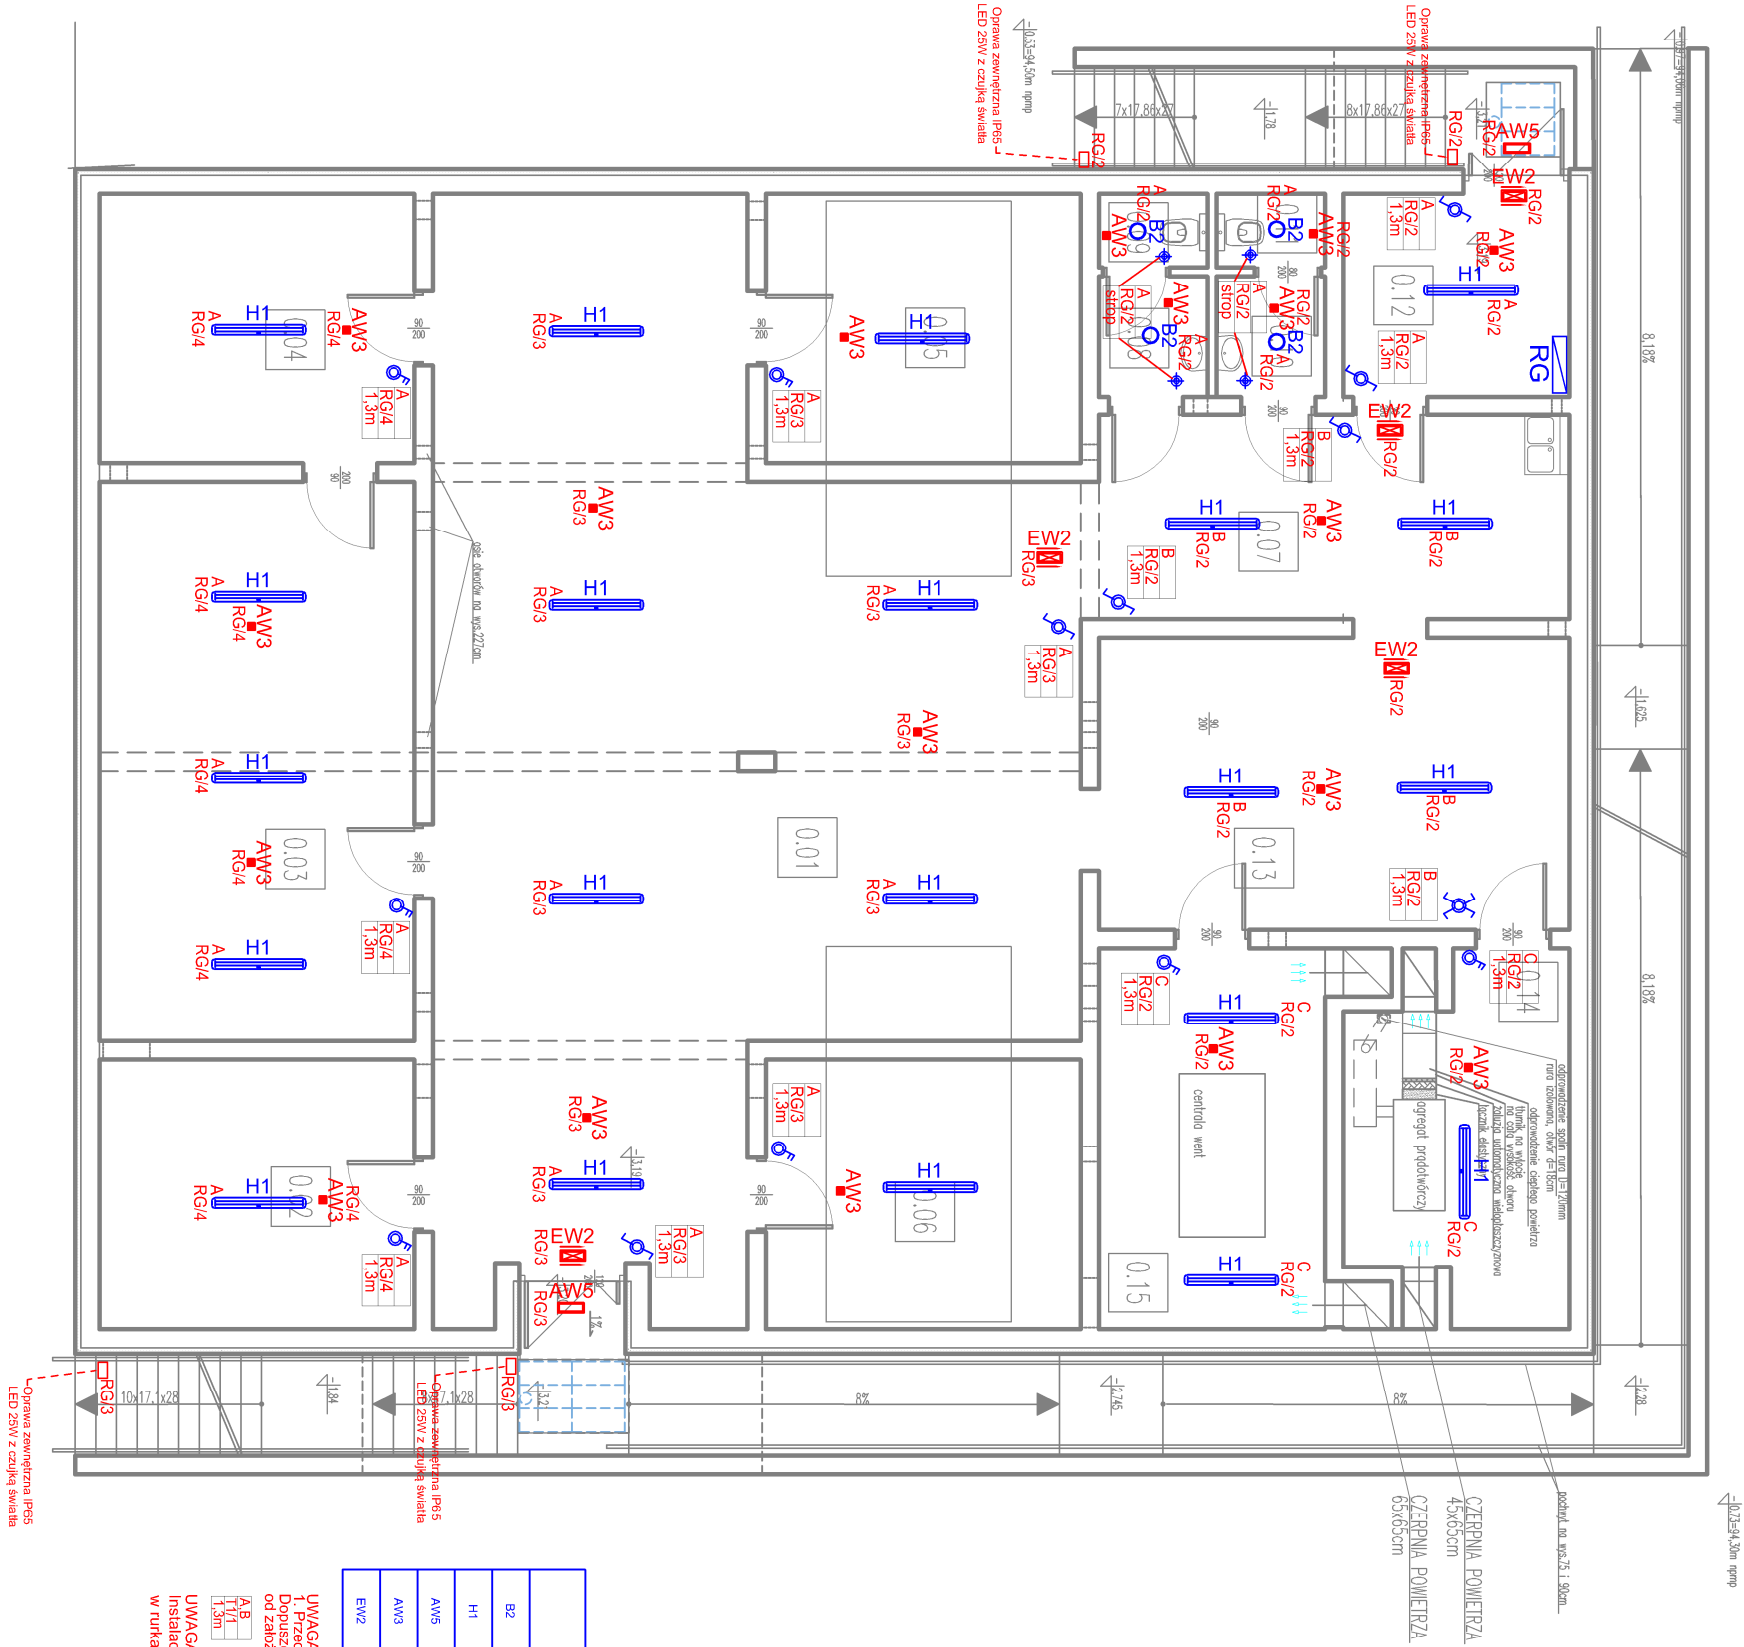

NZWA POMIESZCZENIA	POMIĘRZCHNIA
0.01 POMIESZCZENIE	97,1
0.02 POMIESZCZENIE	15,5
0.03 POMIESZCZENIE	32,0
0.04 POMIESZCZENIE	15,5
0.05 POMIESZCZENIE	15,5
0.06 POMIESZCZENIE	15,5
0.07 POMIESZCZENIE	17,4
0.08 PRZEDSIÓWEK WC	2,4
0.09 WC	1,4
0.10 PRZEDSIÓWEK WC	2,4
0.11 WC	1,4
0.12 POMIESZCZENIE	8,3
0.13 POMIESZCZENIE	25,0
0.14 POMIESZCZENIE ASRREGATU PRĄDOWODNOCZEGO	13,2
0.15 POMIESZCZENIE CENTRALI WENTYLACyjNEJ	15,7
SUMA	270,3

☼	-włącznik oświetlenia 2P 16A/230V IP44
☼	-włącznik oświetlenia schodowy 16A/230V IP44
☼	-włącznik oświetlenia krzyżowy 16A/230V IP44
☼	-czujnik obecności / ruchu
RG	- tablica elektryczna 500x625x150 (wys x szer x gł)

OPRAWY OŚWIETLENIOWE	
B2	OPRAWA OŚWIETLENIOWA LED 3000LM PLX E 840 - 600x600 - NATYKNIKOWA
H1	OPRAWA OŚWIETLENIOWA LED KŁOSZ MŁECZNY 4400LM E 34 IP44 840 - NATYKNIKOWA
AW5	OPRAWA AWARYJNA 3W 1h SE CT1 - ZEWNĘTRZNA Z GRZĄKĄ IP65
AW3	OPRAWA AWARYJNA 3W 1h SE CT1 - MONTAŻ NASTROPOWO
EW2	OPRAWA EWAKUACYJNA 1W 1h SA CT1 (piktogram) - MONTAŻ NATYKNIKOWO

UWAGA
1. Przedstawione propozycje materiałowe stanowią podstawę opracowania.
Dopuszcza się zastosowanie oszczędzi równoważnego o parametrach niegorszych
od załączonych w niniejszym projekcie
A.B
T1/T
- sekcje zabezpieczające oprawy oświetleniowe
- obwód wyprowadzony z tablicy T1, nr kolejny 1-CZĘŚĆ PODSTAWOWA
- wysokość montażu elementu (spód ramki)
UWAGA:
Instalacje elektryczne prowadzone natynkowo
w rurkach elektrycznych na uchwyty

ARCHITEKTONICZNA PRACOWNIA PROJEKTOWA

TOMASZ DROŻDŻYŃSKI

ul.Końska 18 , 61-041 Poznań , tel./fax 8708 614, 0601 87 51 57

INWESTOR:

Powiat Lipnowski

TEMAT:

Miejsce ujęcia dla ludności wroz z pomieszczeniami magazynowo-godoowymi, ul.Mickiewicza 60, 87-660 Lipno, d.nr 422

RZUT PIWNICY-INSTALACJE OŚWIETLENIA

AUTOR:

mgr inż. Wiesław Kupion

SPRAWDZAJĄCY:

mgr inż. Marcin Górniewski

BRANZA:

ELEKTRYKA

DATA:

12.2025r.

REV:

SKALA:

1:100

NR PVS.:

E1

SPECYALNOŚĆ I NR UPRAWNIENIA:

WKP/0085/PWCE/09

WKP/0483/PWCE/15

PROJEKT: