


B1		NAZWA POMIESZCZENIA	POMIĘSZCZENIA
1.01	POMIESZCZENIE		15,7
1.02	POMIESZCZENIE		10,9
1.03	WC		1,7
1.04	GARAŻ		25,0
1.05	POMIESZCZENIE		17,3
SUMA			70,6

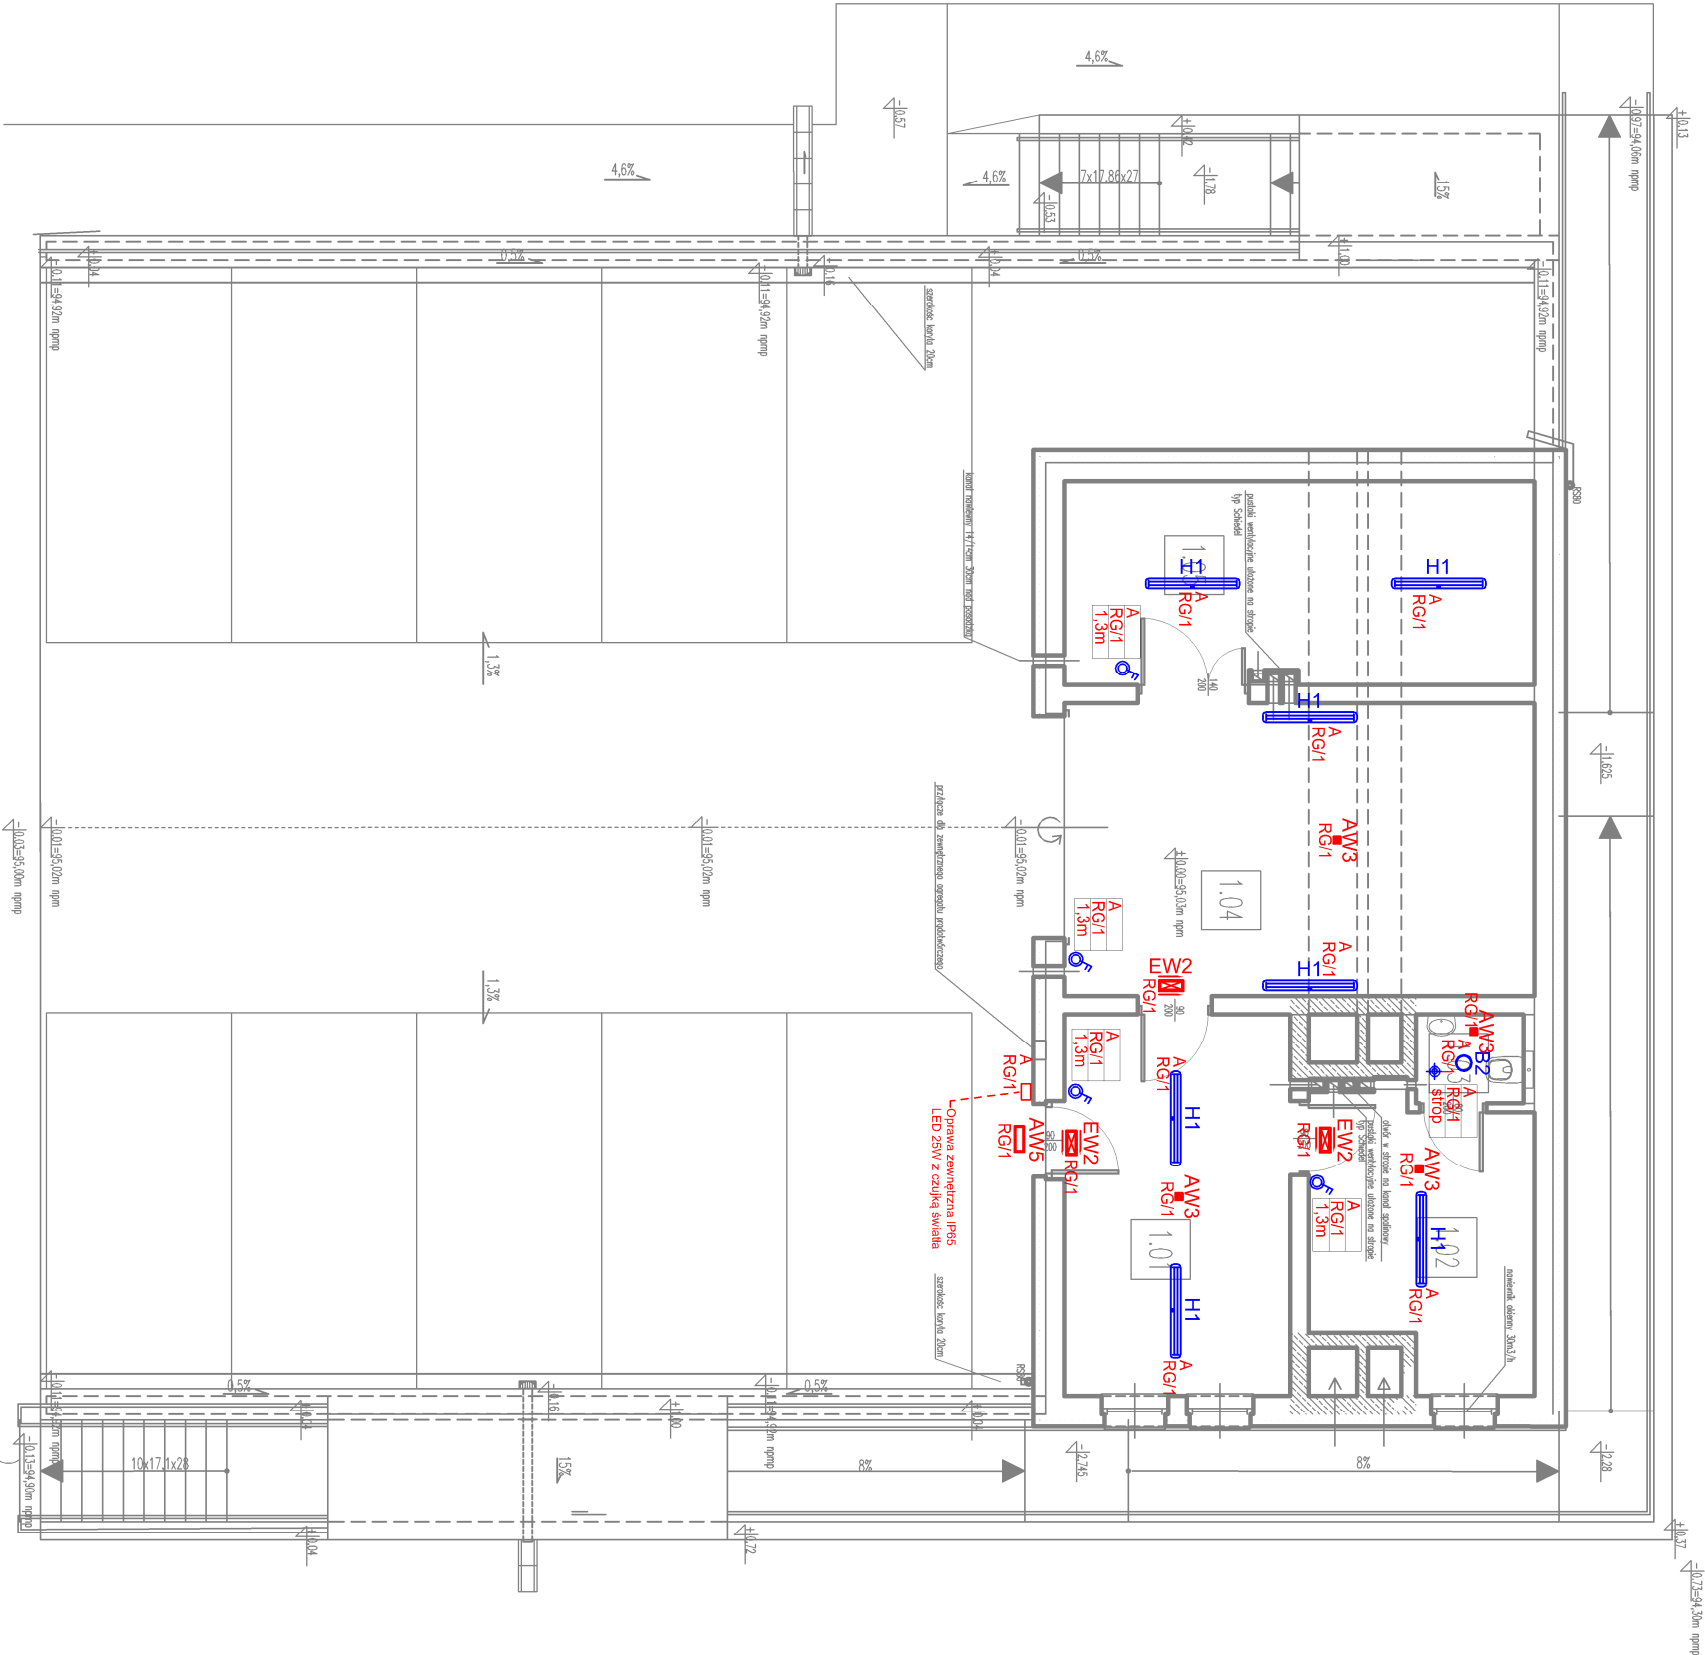

☺	-włącznik oświetlenia 2P 16A/230V IP44
☺	-włącznik oświetlenia schodowy 16A/230V IP44
☺	-włącznik oświetlenia krzyżowy 16A/230V IP44
☺	-czujka obecności / ruchu
RG	- tablica elektryczna 500x625x150 (wys x szer x gł)

OPRAWY OŚWIETLENIOWE	
B2	OPRAWA OŚWIETLENIOWA LED 3000LM PLX E 840 - 600x600 - NATYKNOWA
H1	OPRAWA OŚWIETLENIOWA LED KŁOSZ MŁECZNY 4400LM E 34 IP44 840 - NATYKNOWA
AW5	OPRAWA AWARYJNA 3W 1h SE CTI - ZEWNĘTRZNA Z GRZĄKĄ IP65
AW3	OPRAWA AWARYJNA 3W 1h SE CTI - MONTAŻ NATYKNOWO
EW2	OPRAWA EWAKUACYJNA 1W 1h SA CTI (piktogram) - MONTAŻ NATYKNOWO

UWAGA
1. Przedstawione propozycje materiałowe stanowią podstawę opracowania.
Dopuszcza się zastosowanie osprzętu równoważnego o parametrach niegorszych od załączonych w niniejszym projekcie
A,B
T1,T
1,3m
- obwód wyprowadzony z tablicy T1, nr kolejny 1-CZĘŚĆ PODSTAWOWA
- wysokość montażu elementu (spód ramki)

ARCHITEKTONICZNA PRACOWNIA PROJEKTOWA			
TOMASZ DROŻDŻYŃSKI			
ul.konińska 18 , 61-041 Poznań , tel./fax 8708 614, 0601 87 51 57			
Powiat Lipnowski			
INWESTOR: ul. Śerakowskiego 10E, 87-660 Lipno			
TEMAT: Miejsce uchytycia dla ludności wroz z pomieszczeniami magazynowo-godozowymi, ul.Mickiewicza 60, 87-660 Lipno, d.l.nr 422			
RZUT PARTERU-INSTALACJE OŚWIEILENIA			
AUTOR: mgr inż. Wiesław Kapiłan		SPECJALNOŚĆ I NR UPRAWNIENIA:	
SPRAWDZAJĄCY: mgr inż. Marcin Górniewicz		ELEKTRYKA	
BRANŻA: ELEKTRYKA		DATA: 12.2025r.	
SKALA: 1:100		NR PYS.: E2	