


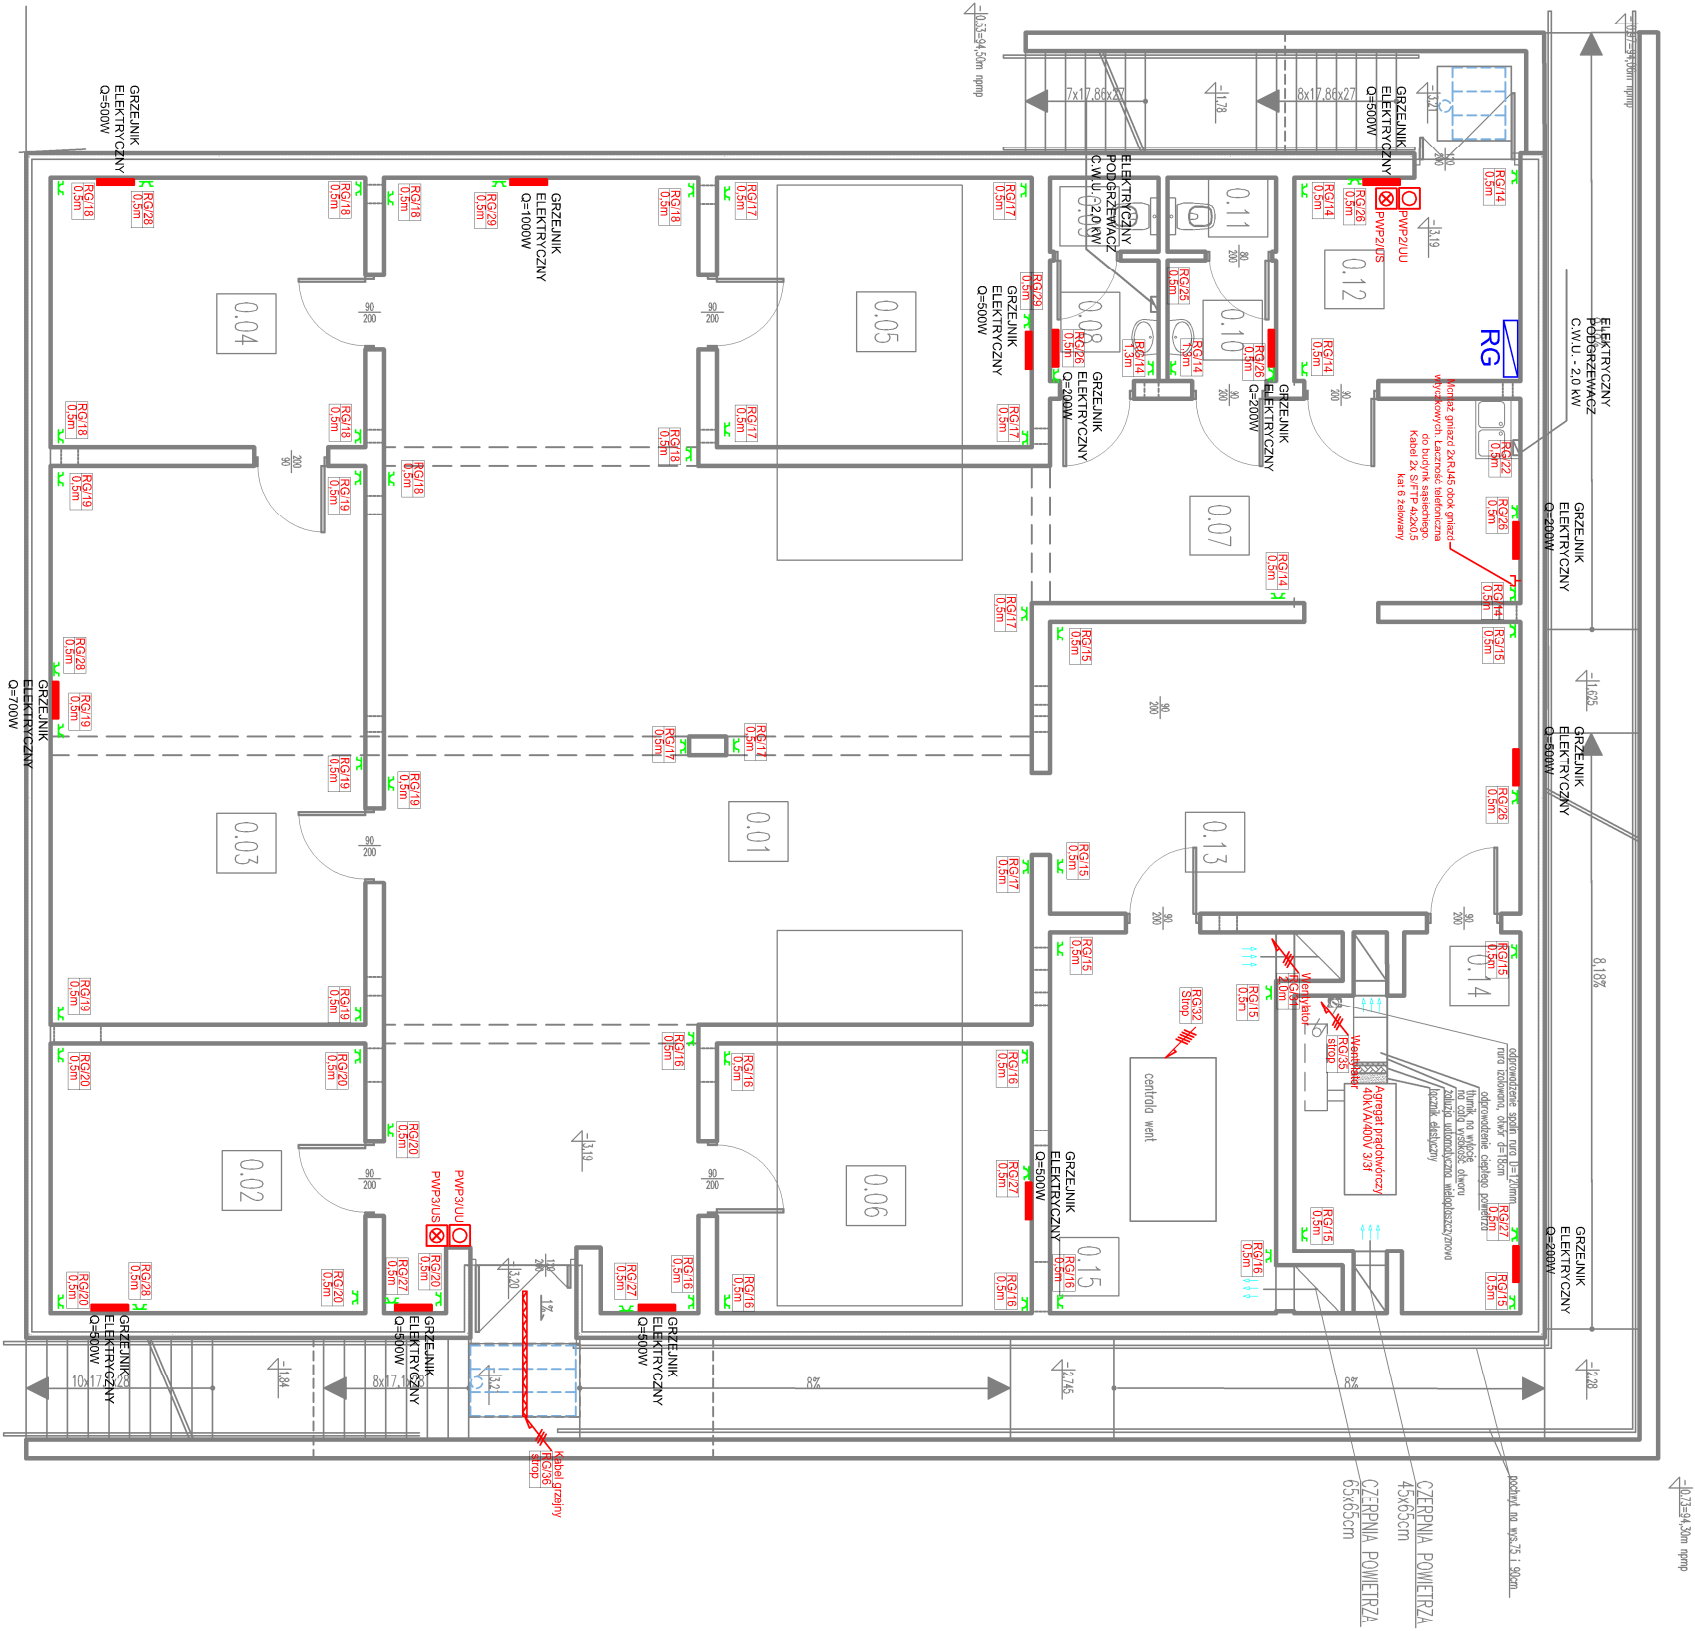

NZWA POMIESZCZENIA	POMIERNIA
0.01 POMIESZCZENIE	97,1
0.02 POMIESZCZENIE	15,5
0.03 POMIESZCZENIE	32,0
0.04 POMIESZCZENIE	15,5
0.05 POMIESZCZENIE	15,5
0.06 POMIESZCZENIE	15,5
0.07 POMIESZCZENIE	17,4
0.08 PRZEDSIÓDEK WC	2,4
0.09 WC	1,4
0.10 PRZEDSIÓDEK WC	2,4
0.11 WC	1,4
0.12 POMIESZCZENIE	8,3
0.13 POMIESZCZENIE	25,0
0.14 POMIESZCZENIE ASERGAU PRACOWNICZEGO	13,2
0.15 POMIESZCZENIE CENTRAL WENTYLACyjNA	15,7
SUMA	270,3

- tablica elektryczna 950x625x150 (wys x szer x g)
- gniazdo wtykowe pojedyncze 16A/230V pI
- gniazdo wtykowe pojedyncze 16A/230V pI IP 44
- wypust zasilania 3f/400V
- wypust zasilania 1f/230V

UWAGA:
Instalacje elektryczne prowadzone natynkowo
w rurkach elektroinstalacyjnych na uchwytach

ARCHITEKTONICZNA
PRACOWNIA PROJEKTOWA

TOMASZ DROŻDŻYŃSKI

ul.konińska 18 , 61-041 Poznań , tel./fax 8708 614, 0601 87 51 57

INWESTOR:

Powiat Lipnowski

TEMAT:

Miejsce uchytycia dla ludności wroz z pomieszczeniami magazynowo-godozowymi, ulmickiewicza 60, 87-660 Lipno, d.nr 422

RZUT PIWNICY-INSTALACJE ELEKTRYCZNE

AUTOR:

mgr inż. Wiesław Koplon

SPRAWODZUJACY:

mgr inż. Marcin Górniewski

BRANZA:

ELEKTRYKA

DATA:

12.2025r.

REV:

SKALA:

1:100

NR PYS.:

E3

SPECALNOŚĆ I NR UPRAWNIENIA:

WKP/0365/PWCE/09

PODPIS:

WKP/0483/PWCE/15