


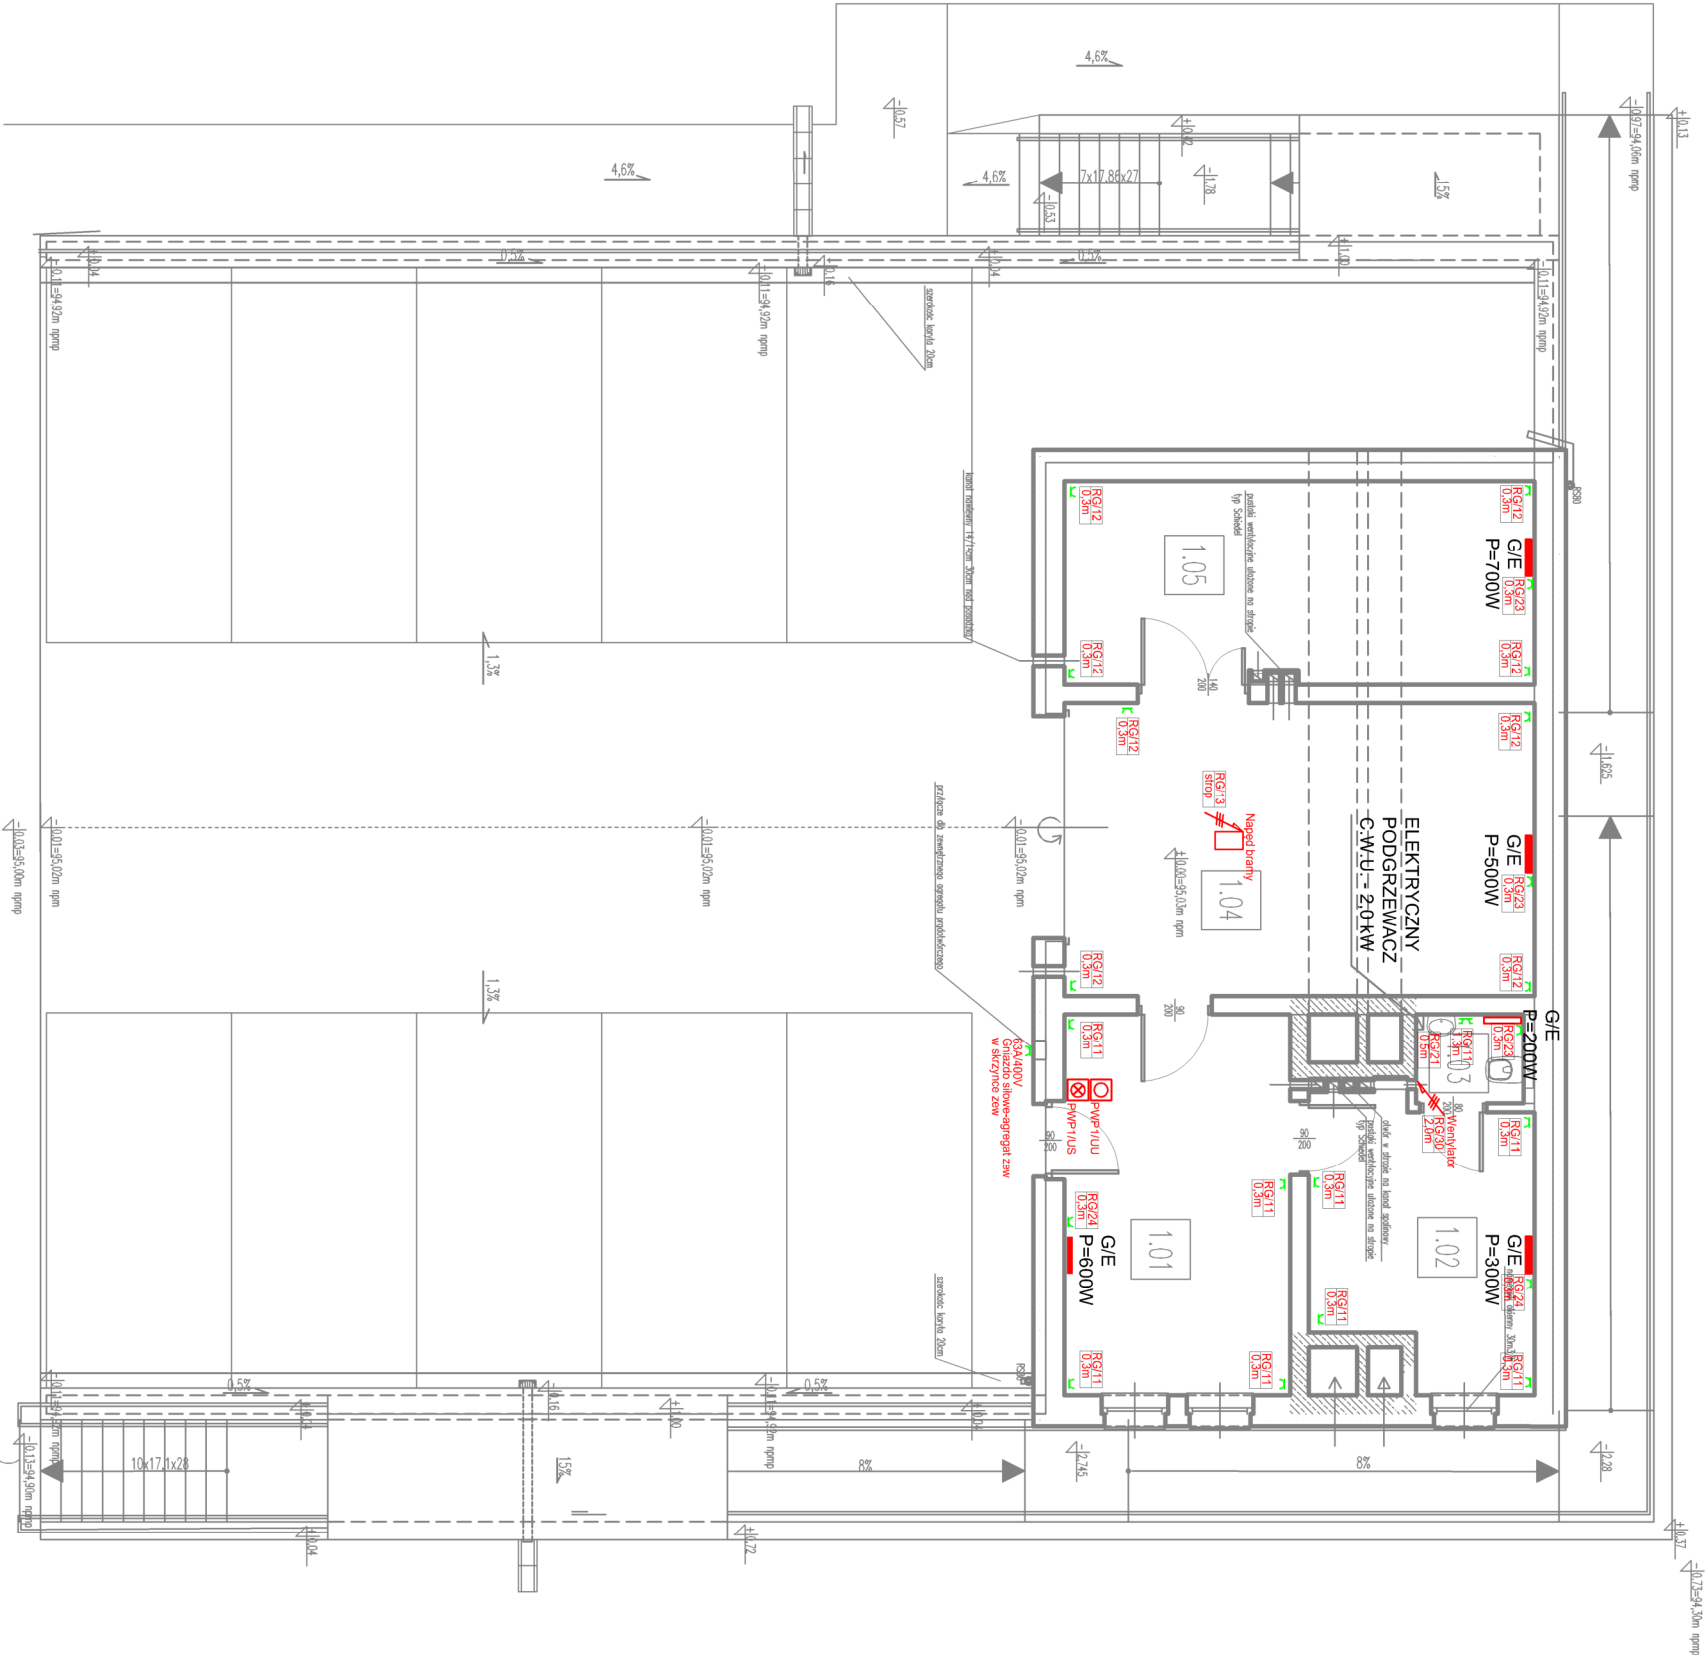

NAZWA POMIESZCZENIA	POMIĘSZCZENIA
1.01 POMIESZCZENIE	15,7
1.02 POMIESZCZENIE	10,9
1.03 WC	1,7
1.04 GARAZ	25,0
1.05 POMIESZCZENIE	17,3
SUMA	70,6

- tablica elektryczna 960x625x150 (wys x szer x gł)

- gniazdo wtykowe pojedyncze 16A/230V pŁ

- gniazdo wtykowe pojedyncze 16A/230V pŁ IP44

- wypust zasilanie 3x400V

- wypust zasilanie 110/230V

ARCHITEKTONICZNA PRACOWNIA PROJEKTOWA			
TOMASZ DROŻDŻYŃSKI			
ul.Konńska 18 , 61-041 Poznań , tel./fax 8708 614, 0601 87 51 57			
Powiat Lipnowski			
ul. Śeradwskiego 10E, 87-660 Lipno			
INWESTOR:			
TEMAT: Miejsce ujęcia dla ludności wroz z pomieszczeniami magazynowo-godozowymi, ul.Mickiewicza 60, 87-660 Lipno, d.nr 422			
RZUT PARTERU-INSTALACJE ELEKTRYCZNE			
AUTOR: mgr inż. Wiesław Koplon		PODS:	
SPRAWDZAJĄCY: mgr inż. Marcin Górniewicz		ELEKTRYKA	
BRANŻA: ELEKTRYKA		DATA: 12.2025r.	
		SKALA: 1:100	
		NR PVS.: E4	