


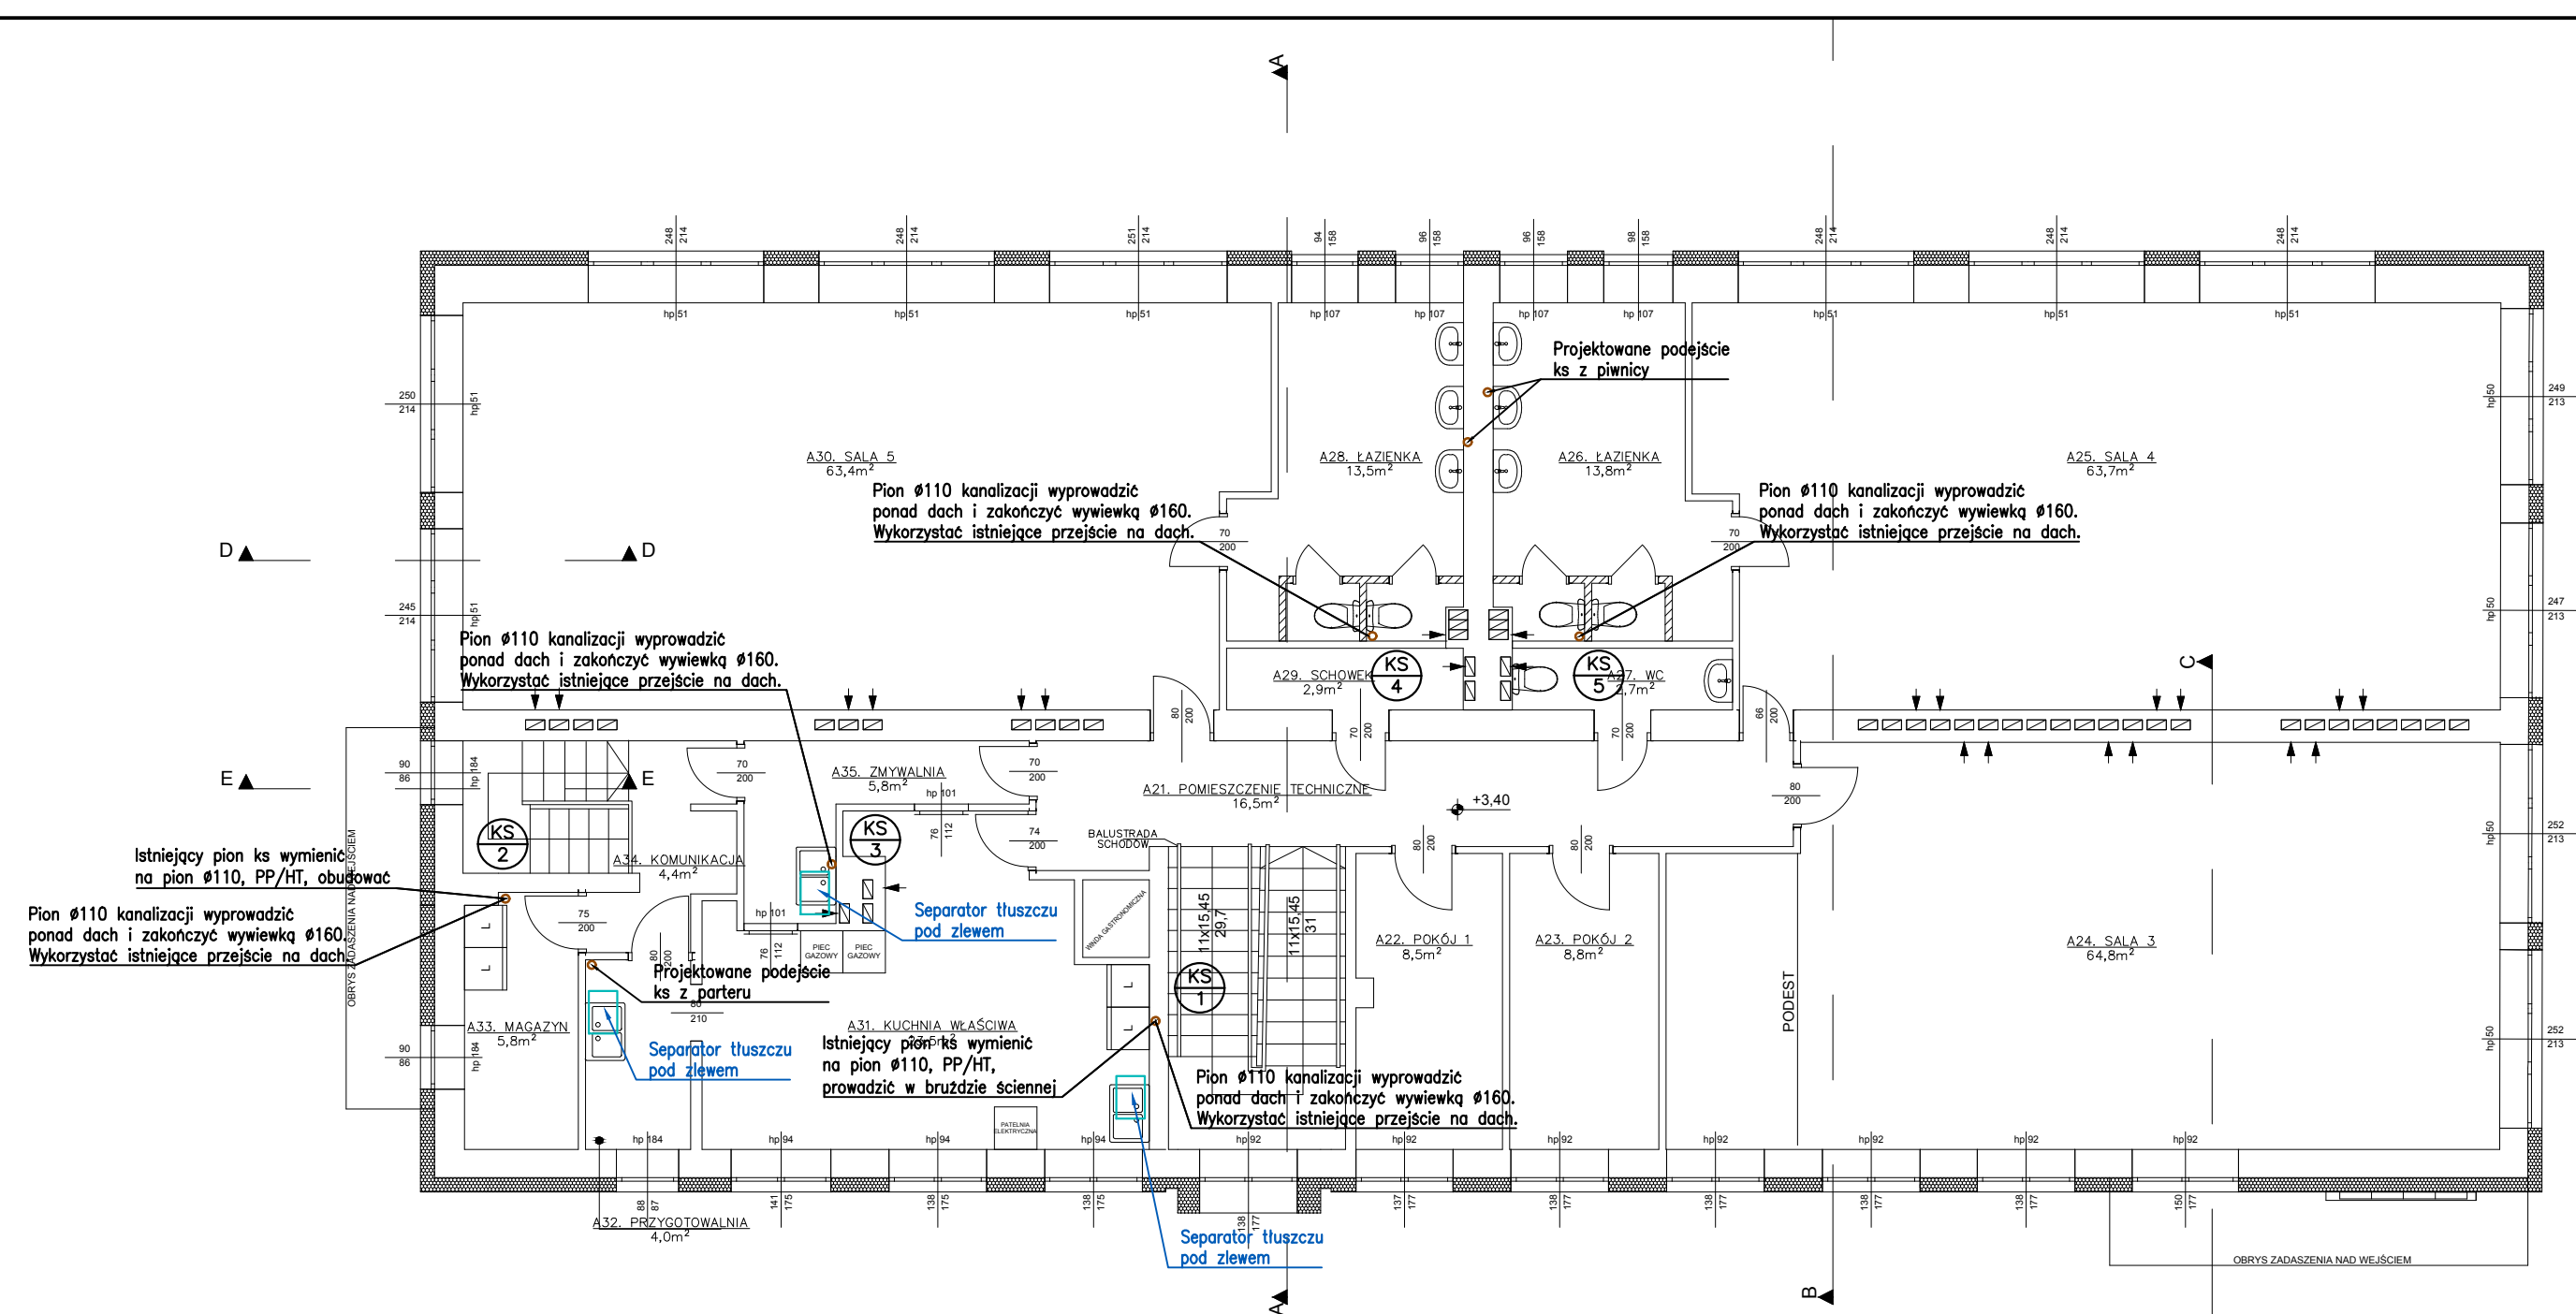

WYTYCZNE:

- Proponowany sposób prowadzenia instalacji zweryfikować na budowie, uwzględniając np. inne instalacje. Przewody prowadzić zgodnie z częścią rysunkową.
- Instalację wody zimnej i c.w.u. wykonać z rur PE, stabilizowanych wkładką aluminiową.
- Instalację hydrantową należy wykonać z rur stalowych, ocynkowanych.
- Izolację termiczną instalacji wykonać z pianki polietylenowej, o grubościach zgodnie z obowiązującymi przepisami.
- Piony oraz podejścia instalacji kanalizacji należy wykonać z rur HT/PP, instalację kanalizacji podposadzkowej wykonać z rur PVC.
- Podejścia kanalizacyjne pod miski ustępowe i wpusty podłogowe wykonywać o średnicy DN110, pozostałe podejścia pod poszczególne przybory wykonać o średnicy DN50.
- Dla poszczególnych rur wykonywać min. spadek: Ø160 – 1,5%; Ø110, Ø50 – 2,5%.
- Wskazane piony kanalizacji sanitarnej należy wyprowadzić ponad dach i zakończyć wywiewką.
- Wszystkie przepusty instalacyjne w elementach oddzielenia przeciwpożarowego będą zabezpieczone do klasy odporności ogniowej wymaganej dla tych elementów.
- Część rysunkowa i opis techniczny stanowią integralną część opracowania i należy je rozpatrywać łącznie.
- Między rzutami architektonicznymi a branżowymi mogą wystąpić rozbieżności rysunkowe. W przypadku istotnych wątpliwości należy koniecznie skontaktować się z projektantem instalacji.

OZNACZENIA:

- | | | |
|--|--|---|
| | | – bateria czerpna zlewozmywakowa/umywalkowa |
| | | – bateria czerpna natryskowa/wannowa |
| | | – zawór czerpny do miski ustępowej/pisuaru |
| | | – zawór czerpny do pralki/zmywarki |
| | | – zawór czerpny ze złączką do węża |
| | | – instalacja wody zimnej, podposadzkowej/podstropowej |
| | | – instalacja wody ciepłej, podposadzkowej/podstropowej |
| | | – instalacja cyrkulacji, podposadzkowej/podstropowej |
| | | – instalacja hydrantowa, podposadzkowej lub w bruzdach/podstropowej |
| | | – instalacja kanalizacji sanitarnej, podposadzkowej/podstropowej |
| | | – instalacja odpowietrzenia instalacji ks/odprowadzania skroplin |
| | | – średnica instalacji kanalizacji sanitarnej |
| | | – średnica instalacji wody (zimna/ciepła/cyrkulacja) |
| | | – średnica instalacji hydrantowej ze stali ocynkowanej |
| | | – opis projektowanego pionu wody bytowej/kanalizacji sanitarnej |

UWAGA:

Ze względu na utrudnioną inwentaryzację instalacji w czynnym budynku przedszkola, przed przystąpieniem do robót należy wykonać prace odkrywkowe i lokalizacyjne. Podczas realizacji należy liczyć się z możliwością rozbieżności przebiegu istniejących instalacji w budynku, w odniesieniu do danych podanych w niniejszym opracowaniu.

A.21	POMIESZCZENIE TECHNICZNE	pow. 16,5m ²
A.22	POKÓJ 1	pow. 8,5m ²
A.23	POKÓJ 2	pow. 8,8m ²
A.24	SALA 3	pow. 64,8m ²
A.25	SALA 4	pow. 63,7m ²
A.26	ŁAZIENKA	pow. 13,8m ²
A.27	WC	pow. 2,7m ²
A.28	ŁAZIENKA	pow. 13,5m ²
A.29	SCHOWEK	pow. 2,9m ²
A.30	SALA 5	pow. 63,4m ²
A.31	KUCHNIA WŁAŚCIWA	pow. 23,5m ²
A.32	PRZYGOTOWALNIA	pow. 4,0m ²
A.33	MAGAZYN	pow. 5,8m ²
A.34	KOMUNIKACJA	pow. 4,4m ²
A.35	ZMYWALNIA	pow. 5,8m ²

ŁĄCZNA POWIERZCHNIA PARTERU pow. 302,1m

Termomodernizacja budynku Przedszkola Miejskiego nr 12 w Pabianicach


RZUT PIĘTRA WEWNĘTRZNA INSTALACJA KANALIZACJI SANITARNEJ

Adres inwestycji:

ul. J. Śniadeckiego 6A,
95-200 Pabianice

Nr. rysunku:

IS/06

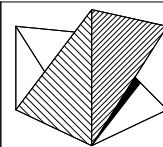

Skala:

1:100

Data:

05.2025

Inwestor:

Miasto Pabianice
95-200 Pabianice
ul Zamkowa 16

Projektant:

mgr inż. Jakub Banat
upr. bud. nr LOD/4723/PWBS/21