
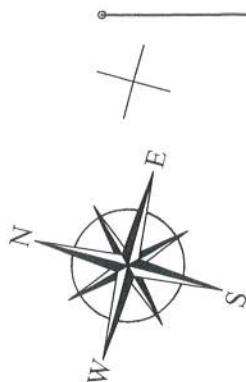


- proj. sieć kanalizacji sanit. - rozbudowa
- proj. sieć kanalizacji sanit. - przebudowa
- proj. rura ochronna
- proj.przylączka kanalizacja sanit.
- proj. zew. odcinek wew. inst. kan. san.
- istn. kanalizacja sanit.
- istn. wodociąg
- istn. gazociąg
- istn. kabel energetyczny
- istn. kabel teletechniczny
- granice działek
- zakres opracowania

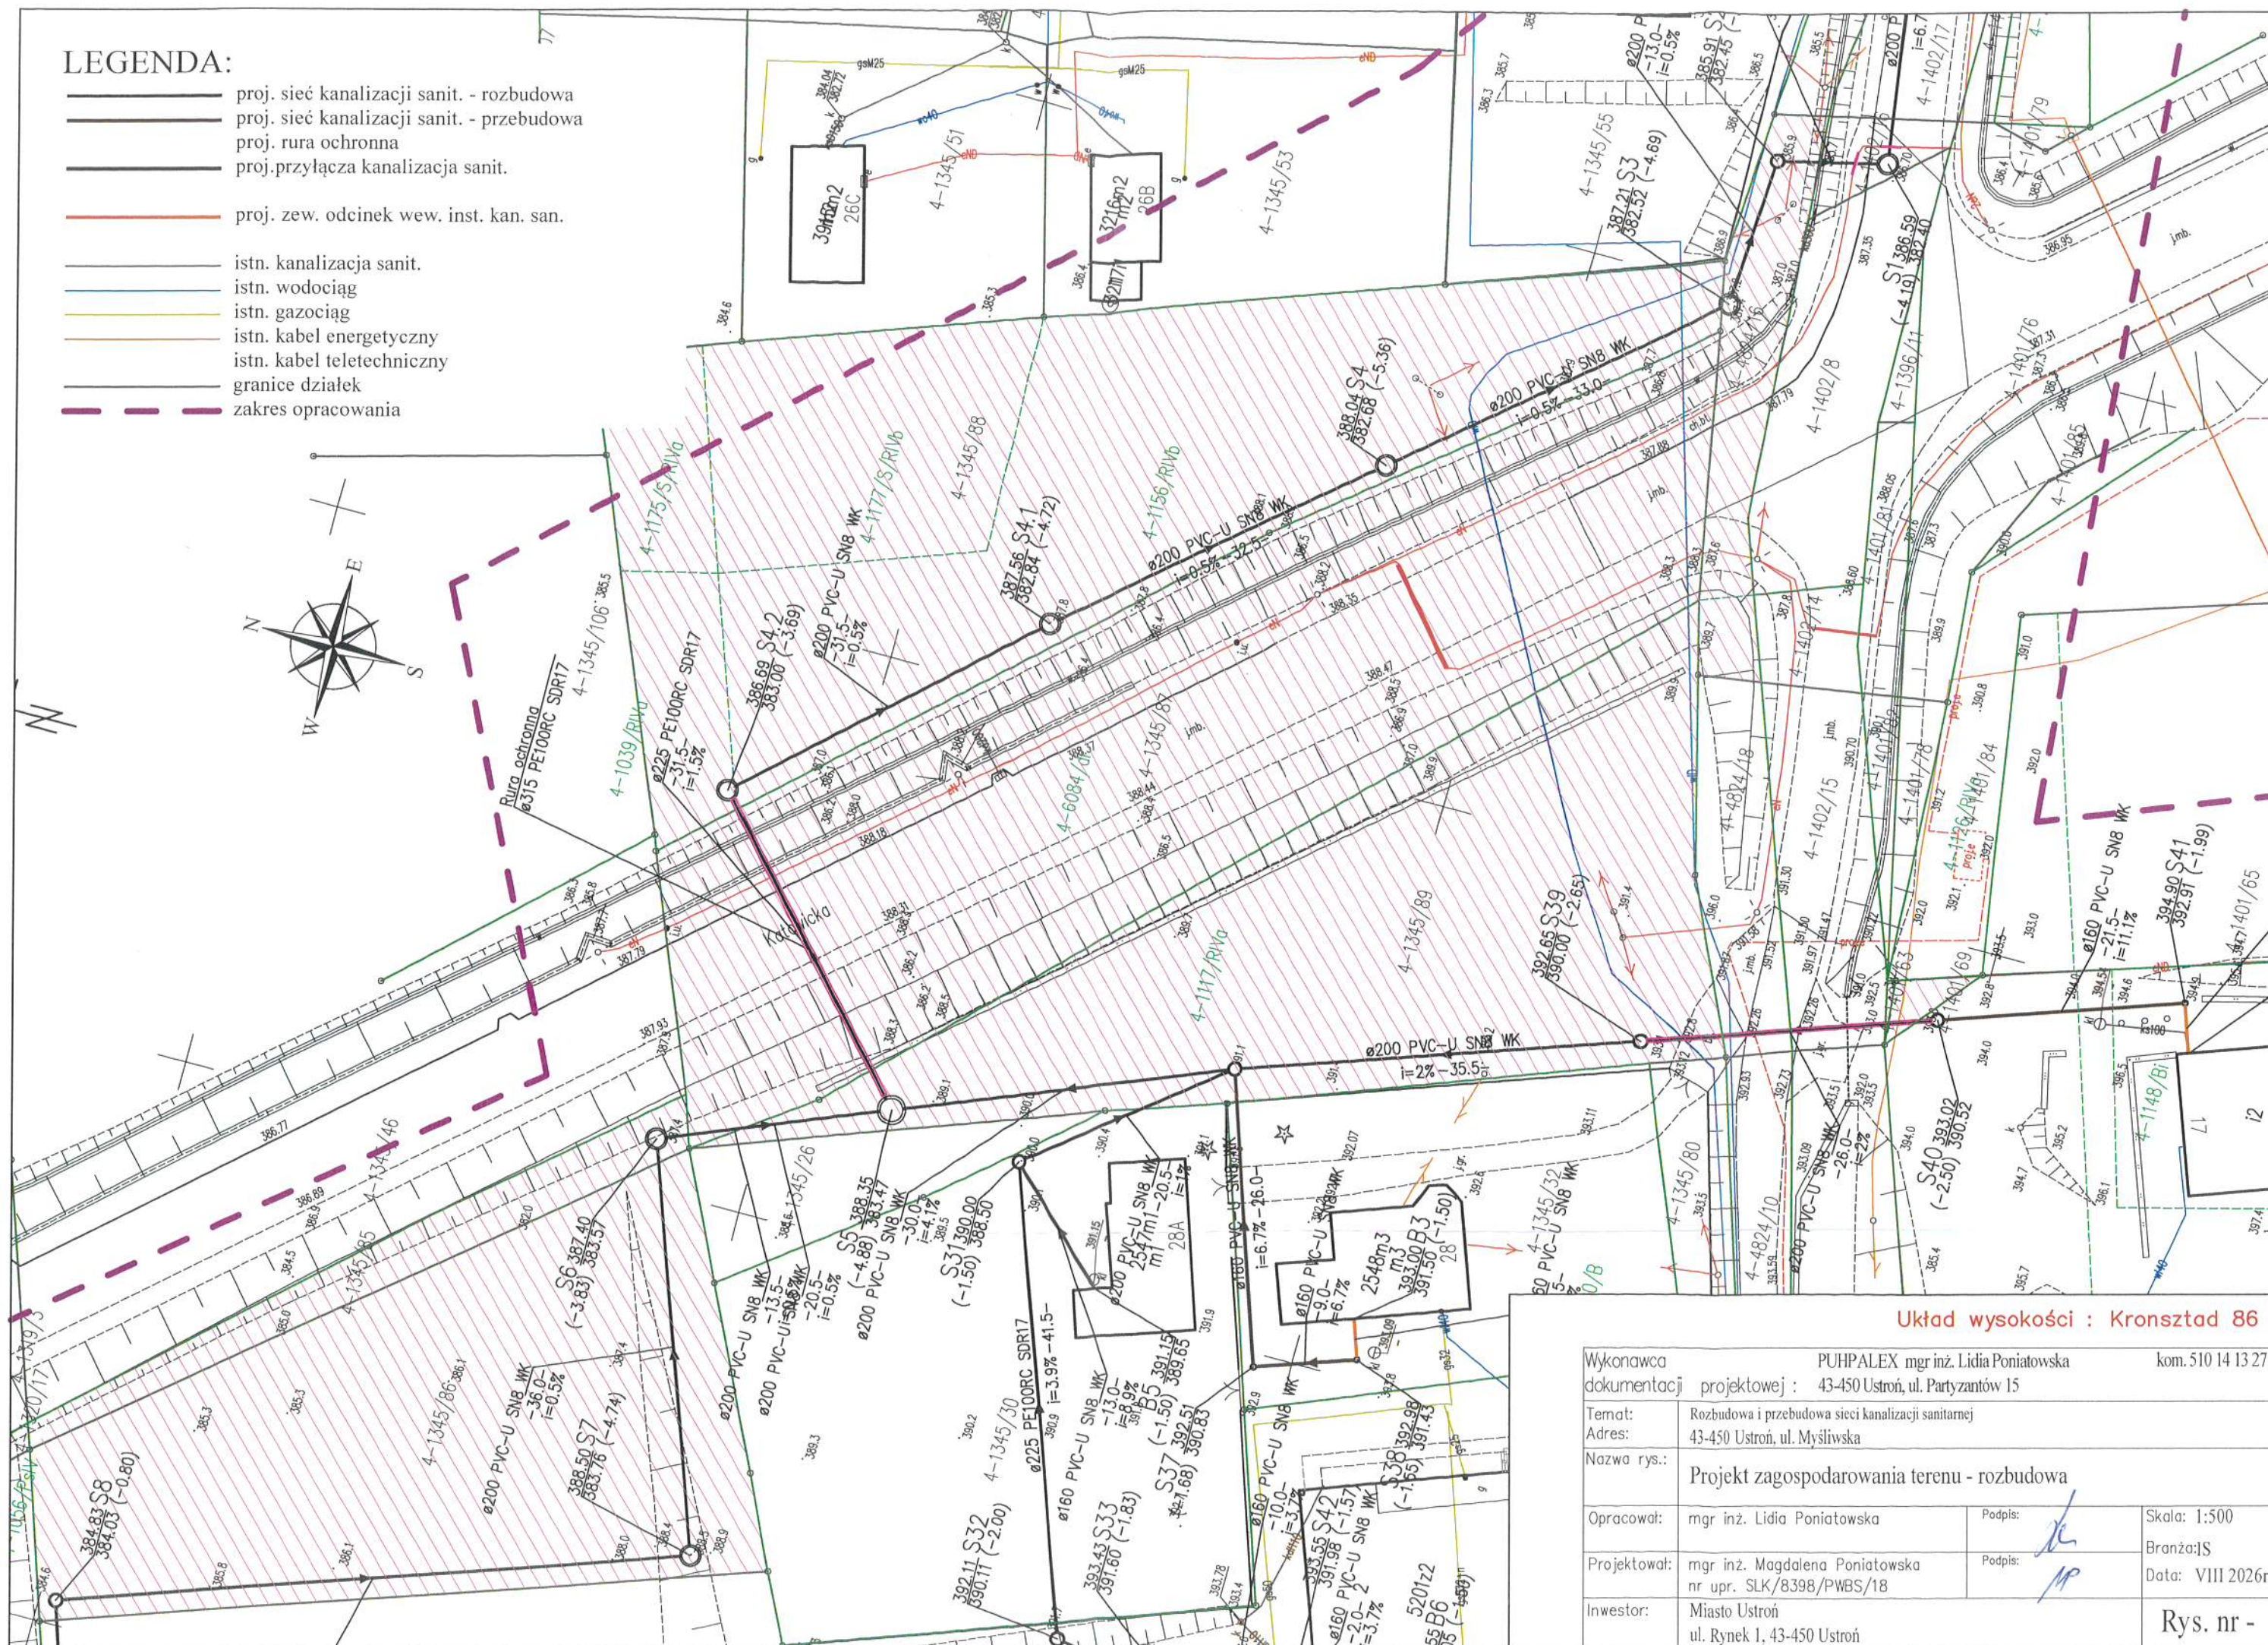

Układ wysokości : Kronsztad 86

Wykonawca dokumentacji projektowej :		PUHPALEX mgr inż. Lidia Poniatowska		kom. 510 14 13 27	
Adres:		43-450 Ustroń, ul. Partyzantów 15			
Temat:		Rozbudowa i przebudowa sieci kanalizacji sanitarnej			
Nazwa rys.:		Projekt zagospodarowania terenu - rozbudowa			
Opracował:		mgr inż. Lidia Poniatowska		Podpis: 	
Projektował:		mgr inż. Magdalena Poniatowska nr upr. SLK/8398/PWBS/18		Podpis: 	
Inwestor:		Miasto Ustroń ul. Rynek 1, 43-450 Ustroń		Skala: 1:500 Branża: JS Data: VIII 2026r.	
				Rys. nr -	