


POM 1.6 WC

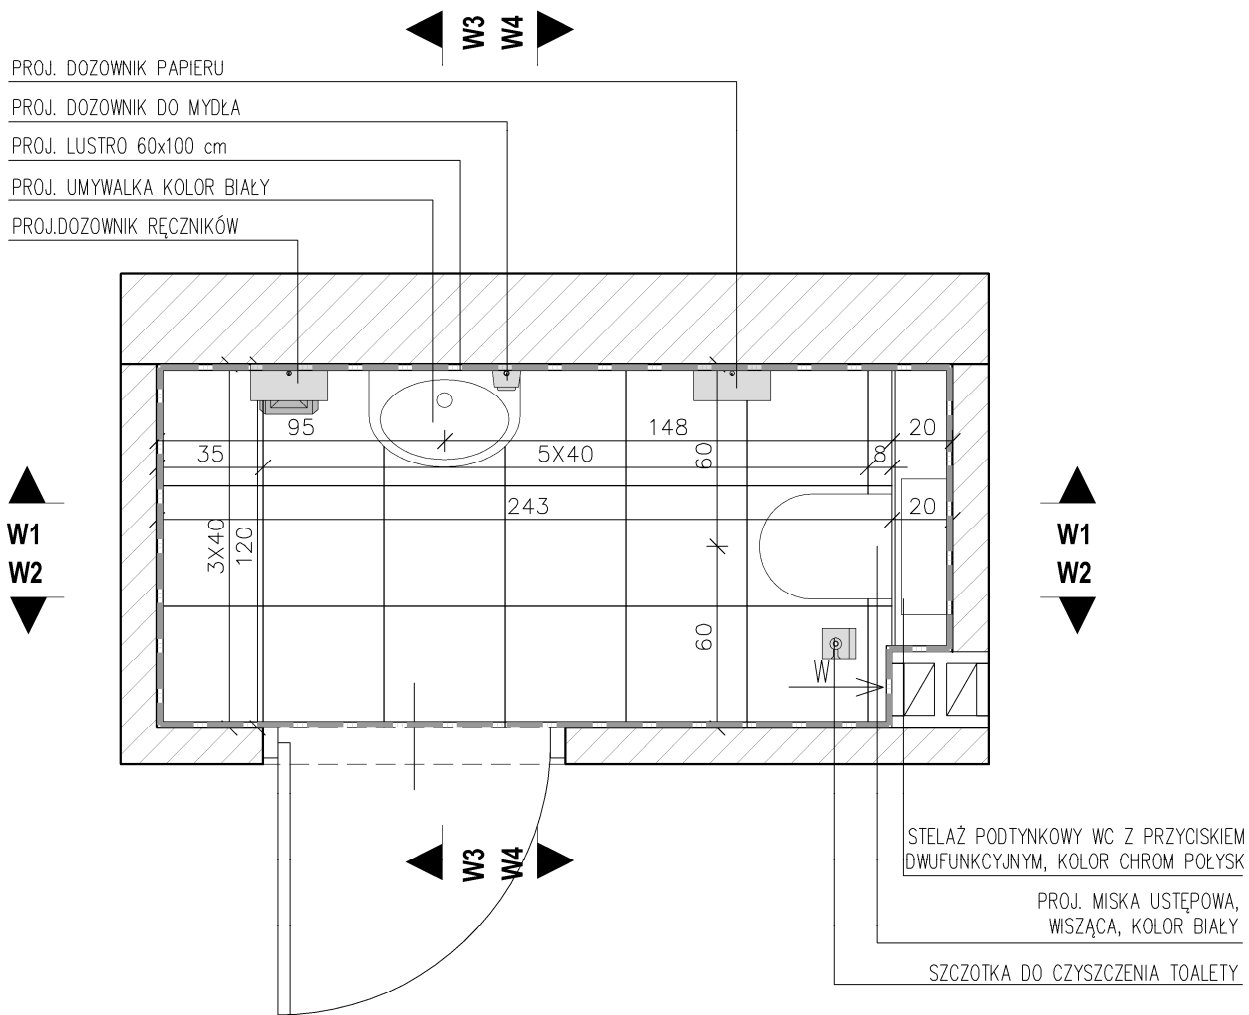

PROJ. PRZEDŚCIANKA INSTALACYJNA
 PŁYTA GK-I
 ZE WZMOCNIENIEM POD MONTAŻ ARMATURY PŁYTĄ OSB

PROJ. OKŁADZINA ŚCIENNA Z PŁYTEK GRESOWYCH
 MATOWYCH – KOLOR BIAŁY RAL 7022 LUB ZBLIŻONY

PROJ. POSADZKA Z PŁYTEK GRESOWYCH 40x40 cm
 – KOLOR BIAŁY RAL 7022 LUB ZBLIŻONY
 KLASA ANTYPÓŚLIZGOWOŚCI R11
 KLASA ŚCIERALNOŚCI PE15

PROJ. WENTYLACJA – WG PROJEKTU INSTALACJI SANITARNEJ

PROJ. WPUST PODŁOGOWY KANALIZACYJNY

modus ul. Szlak 65/1004, 31-153 Kraków
 tel/fax. + 48 12 63 11 035 e-mail: biuro@architekci-modus.pl
 Mirosław Macioszek

TEMAT
**ROZBUDOWA, PRZEBUDOWA I NADBUDOWA BUDYNKU
 ZESPOŁU SZKOLNO-PRZEDSZKOLNEGO Z INSTALACJAMI
 WEWNĘTRZNYMI ORAZ PRZEBUDOWA PRZYLĄCZA
 WODOCIĄGOWEGO I KANALIZACJI SANITARNEJ W WIELMOŻY**

ADRES
**WIELMOŻA UL. SZKOLNA 55, 32-045 SUŁOSZOWA,
 DZIAŁKI NR: 5/3, 8/1, OBRĘB: 0004 WIELMOŻA**

INWESTOR
**GMINA SUŁOSZOWA
 UL. KRAKOWSKA 139,
 32-045 SUŁOSZOWA**

TYTUŁ
POM 1.6 - WC - ARANŻACJA

PROJEKTOWAŁ mgr inż. arch. MIROSŁAW MACIOSZEK	UPRAWNIENIA MPOIA/090/2010	PODPIS
SPRAWDZIŁ mgr inż. arch. PAWEŁ ORLEF	UPRAWNIENIA Rz/A-06/05	PODPIS
ZESPÓŁ mgr inż. KAROLINA RUTYNA	UPRAWNIENIA	PODPIS
BRANŻA ARCHITEKTURA	DATA 06.2025	FAZA PW
SKALA 1:25	NR RYSUNKU A-6.4	

WYMIARY SPRAWDZIĆ NA RUDOWIE, W RAZIE NIEZGODNOŚCI SKONTAKTOWAĆ SIĘ Z PROJEKTANTEM
 WSZYSTKIE ZMIANY UZGADNIAĆ Z PROJEKTANTEM W RAMACH NADZORU AUTORSKIEGO