


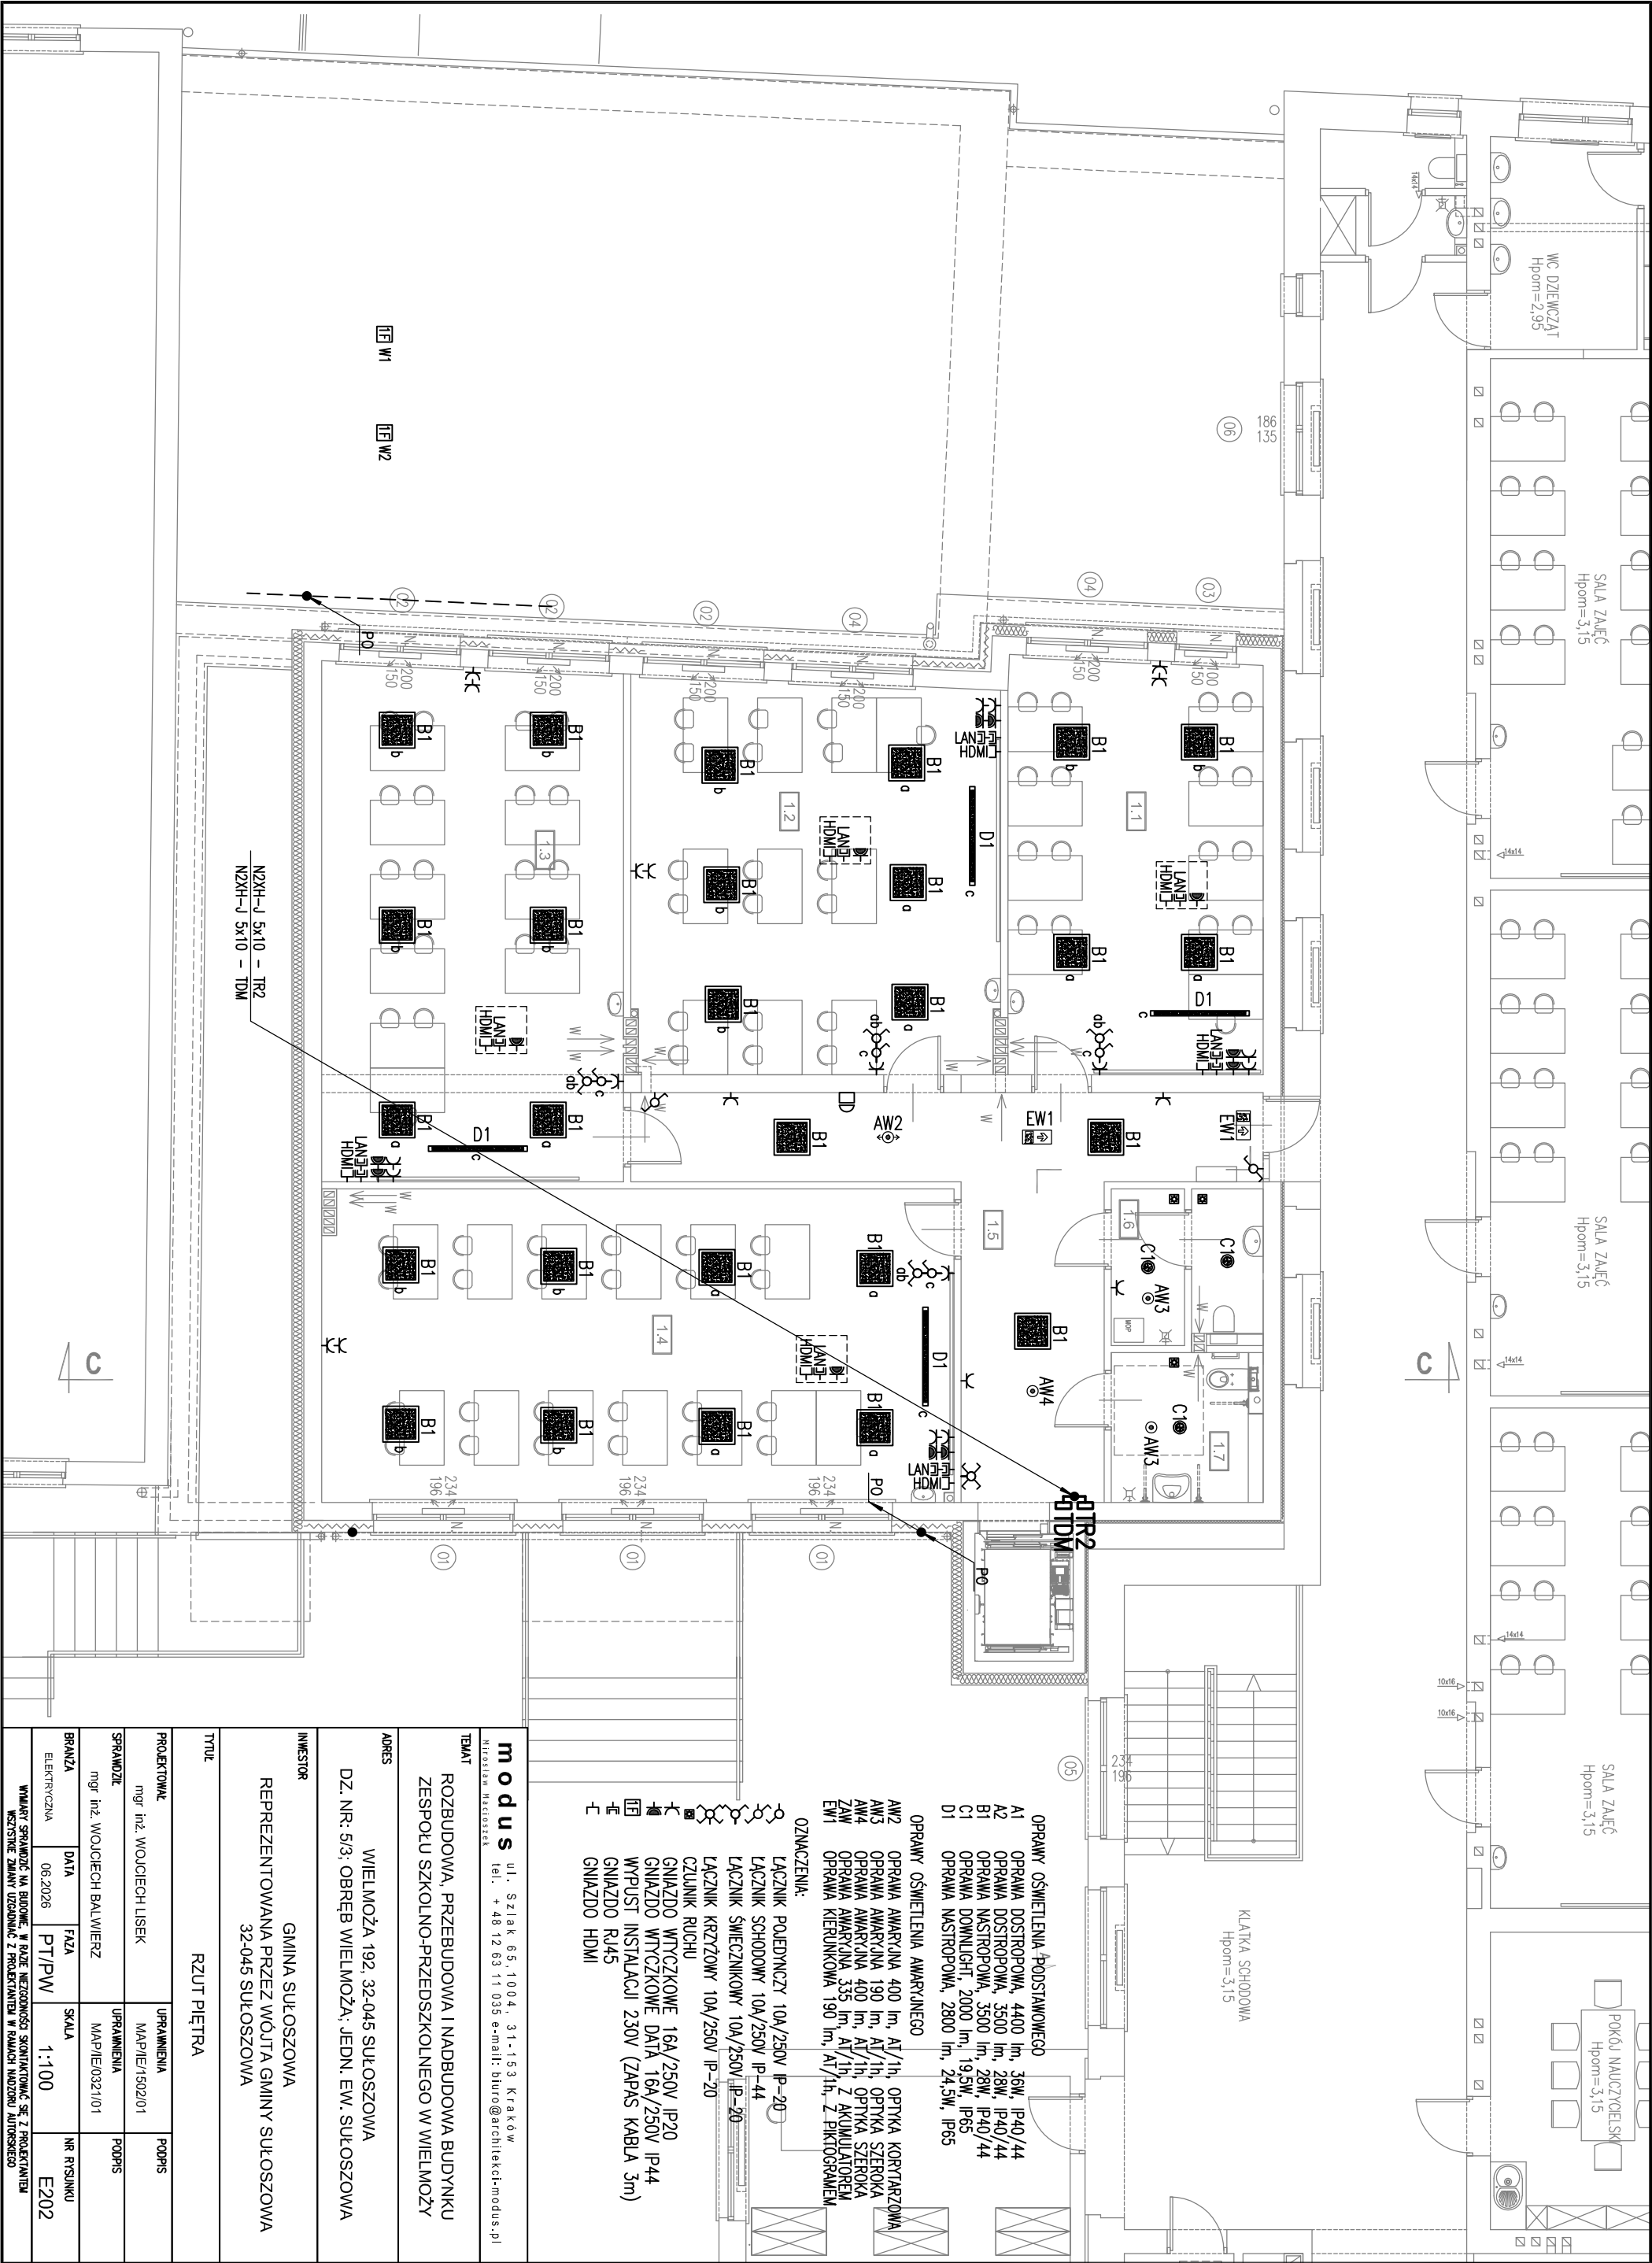

modus ul. Szlak 65, 1004, 31-153 Kraków biuro@architekci-modus.pl			
TEMAT ROZBUDOWA, PRZEBUDOWA I NADBUDOWA BUDYNKU ZESPÓŁU SZKOLNO-PRZEDSZKOLNEGO W WIELMOŻY			
ADRES WIELMOŻA 192, 32-045 SUŁOSZOWA			
INWESTOR GMINA SUŁOSZOWA REPREZENTOWANA PRZEZ WÓJTĘ GMINY SUŁOSZOWA 32-045 SUŁOSZOWA			
Tytuł RZUT PIĘTRA			
PROJEKTOWAŁ mgr inż. WOJCIECH LISEK	UPRÁWNIENIA MAP/IE/1502/01	PODPIS	
SPRAWDZIŁ mgr inż. WOJCIECH BALWIERZ	UPRÁWNIENIA MAP/IE/0321/01	PODPIS	
BRANŻA ELEKTRYCZNA	DATA 06.2026	FAZA PT/PW	SKALA 1:100
NR RYSUNKU E202		WYKĄS SPRAWDZIŁ NA BUDOWIE W RAZIE WZROSNĄCEJ SKOMPLIKOWAŁ SIĘ Z PROJEKTYM WZROSNĄCE ZMIANY UZGODNIŁ Z PROJEKTYM W RAMACH NADZORU AUTORSKIEGO	