


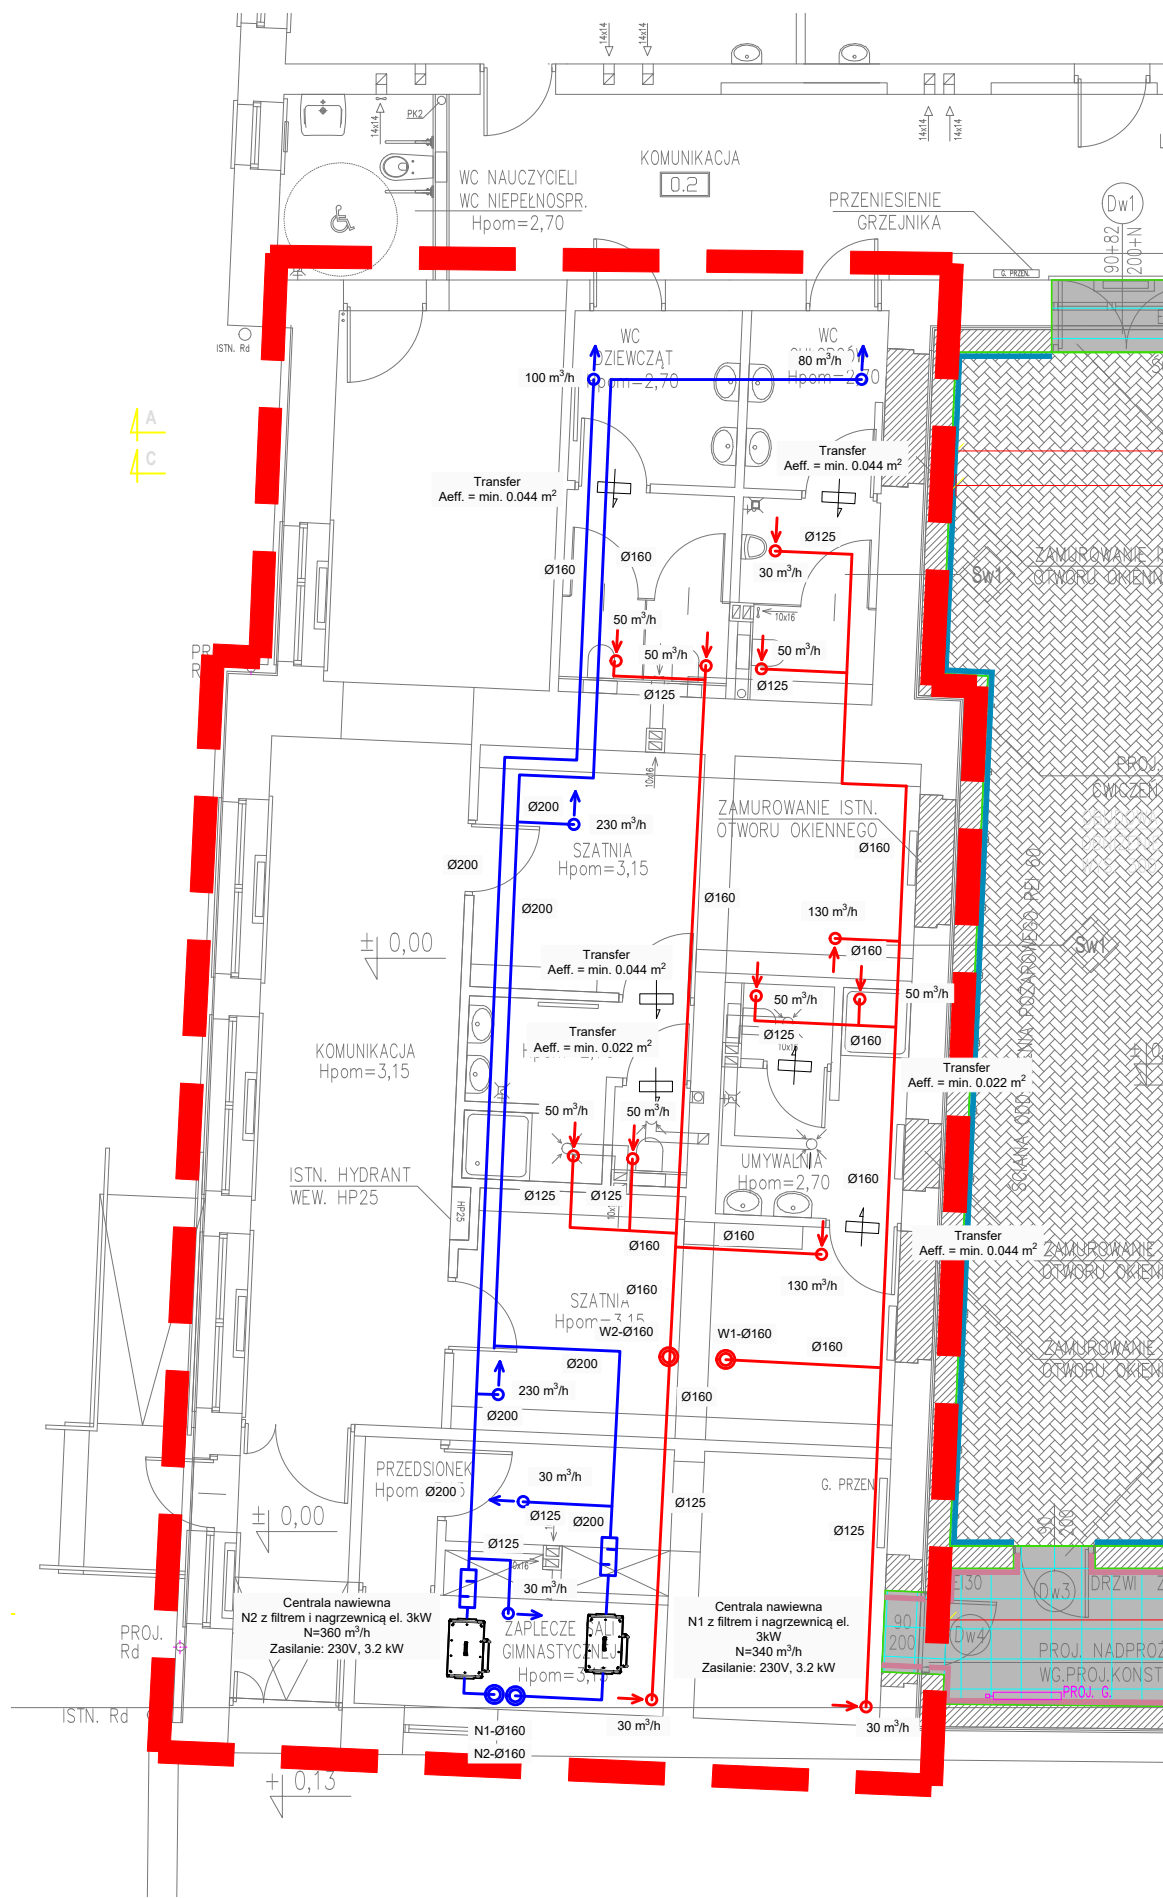

modus ul. Szlak 65/1004, 31-153 Kraków Miroslaw Macioszek tel/fax. + 48 12 63 11 035 e-mail: biuro@architekci-modus.pl				
TEMAT ROZBUDOWA, PRZEBUDOWA I NADBUDOWA BUDYNKU ZESPOŁU SZKOLNO-PRZEDSZKOLNEGO Z INSTALACJAMI WEWNĘTRZNYMI ORAZ PRZEBUDOWA PRZYŁĄCZA WODOCIĄGOWEGO I KANALIZACJI SANITARNEJ W WIELMOŻY				
ADRES WIELMOŻA UL. SZKOLNA 55, 32-045 SUŁOSZOWA, DZIAŁKI NR: 5/3, 8/1, OBRĘB: 0004 WIELMOŻA				
INWESTOR GMINA SUŁOSZOWA UL. KRAKOWSKA 139, 32-045 SUŁOSZOWA				
TYTUŁ RZUT PARTERU WENTYLACJA MECHANICZNA				
PROJEKTOWAŁ mgr inż. LESZEK CHMIELEWSKI		UPRAWNIENIA 95/2001		PODPIS
SPRAWDZIŁ mgr inż. MAREK KULESZA		UPRAWNIENIA MAP/2018/POOS/09		PODPIS
ZESPÓŁ ---		UPRAWNIENIA		PODPIS
BRANŻA SANITARNA	DATA 08.2025	FAZA PT	SKALA 1:100	NR RYSUNKU WM1
WYMIARY SPRAWDZIĆ NA BUDOWIE, W RAZIE NIEZGODNOŚCI SKONTAKTOWAĆ SIĘ Z PROJEKTANTEM WSZYSTKIE ZMIANY UZGADNIAĆ Z PROJEKTANTEM W RAMACH NADZORU AUTORSKIEGO				