



RZUT W POZIOMIE PARTERU - SKALA 1:50

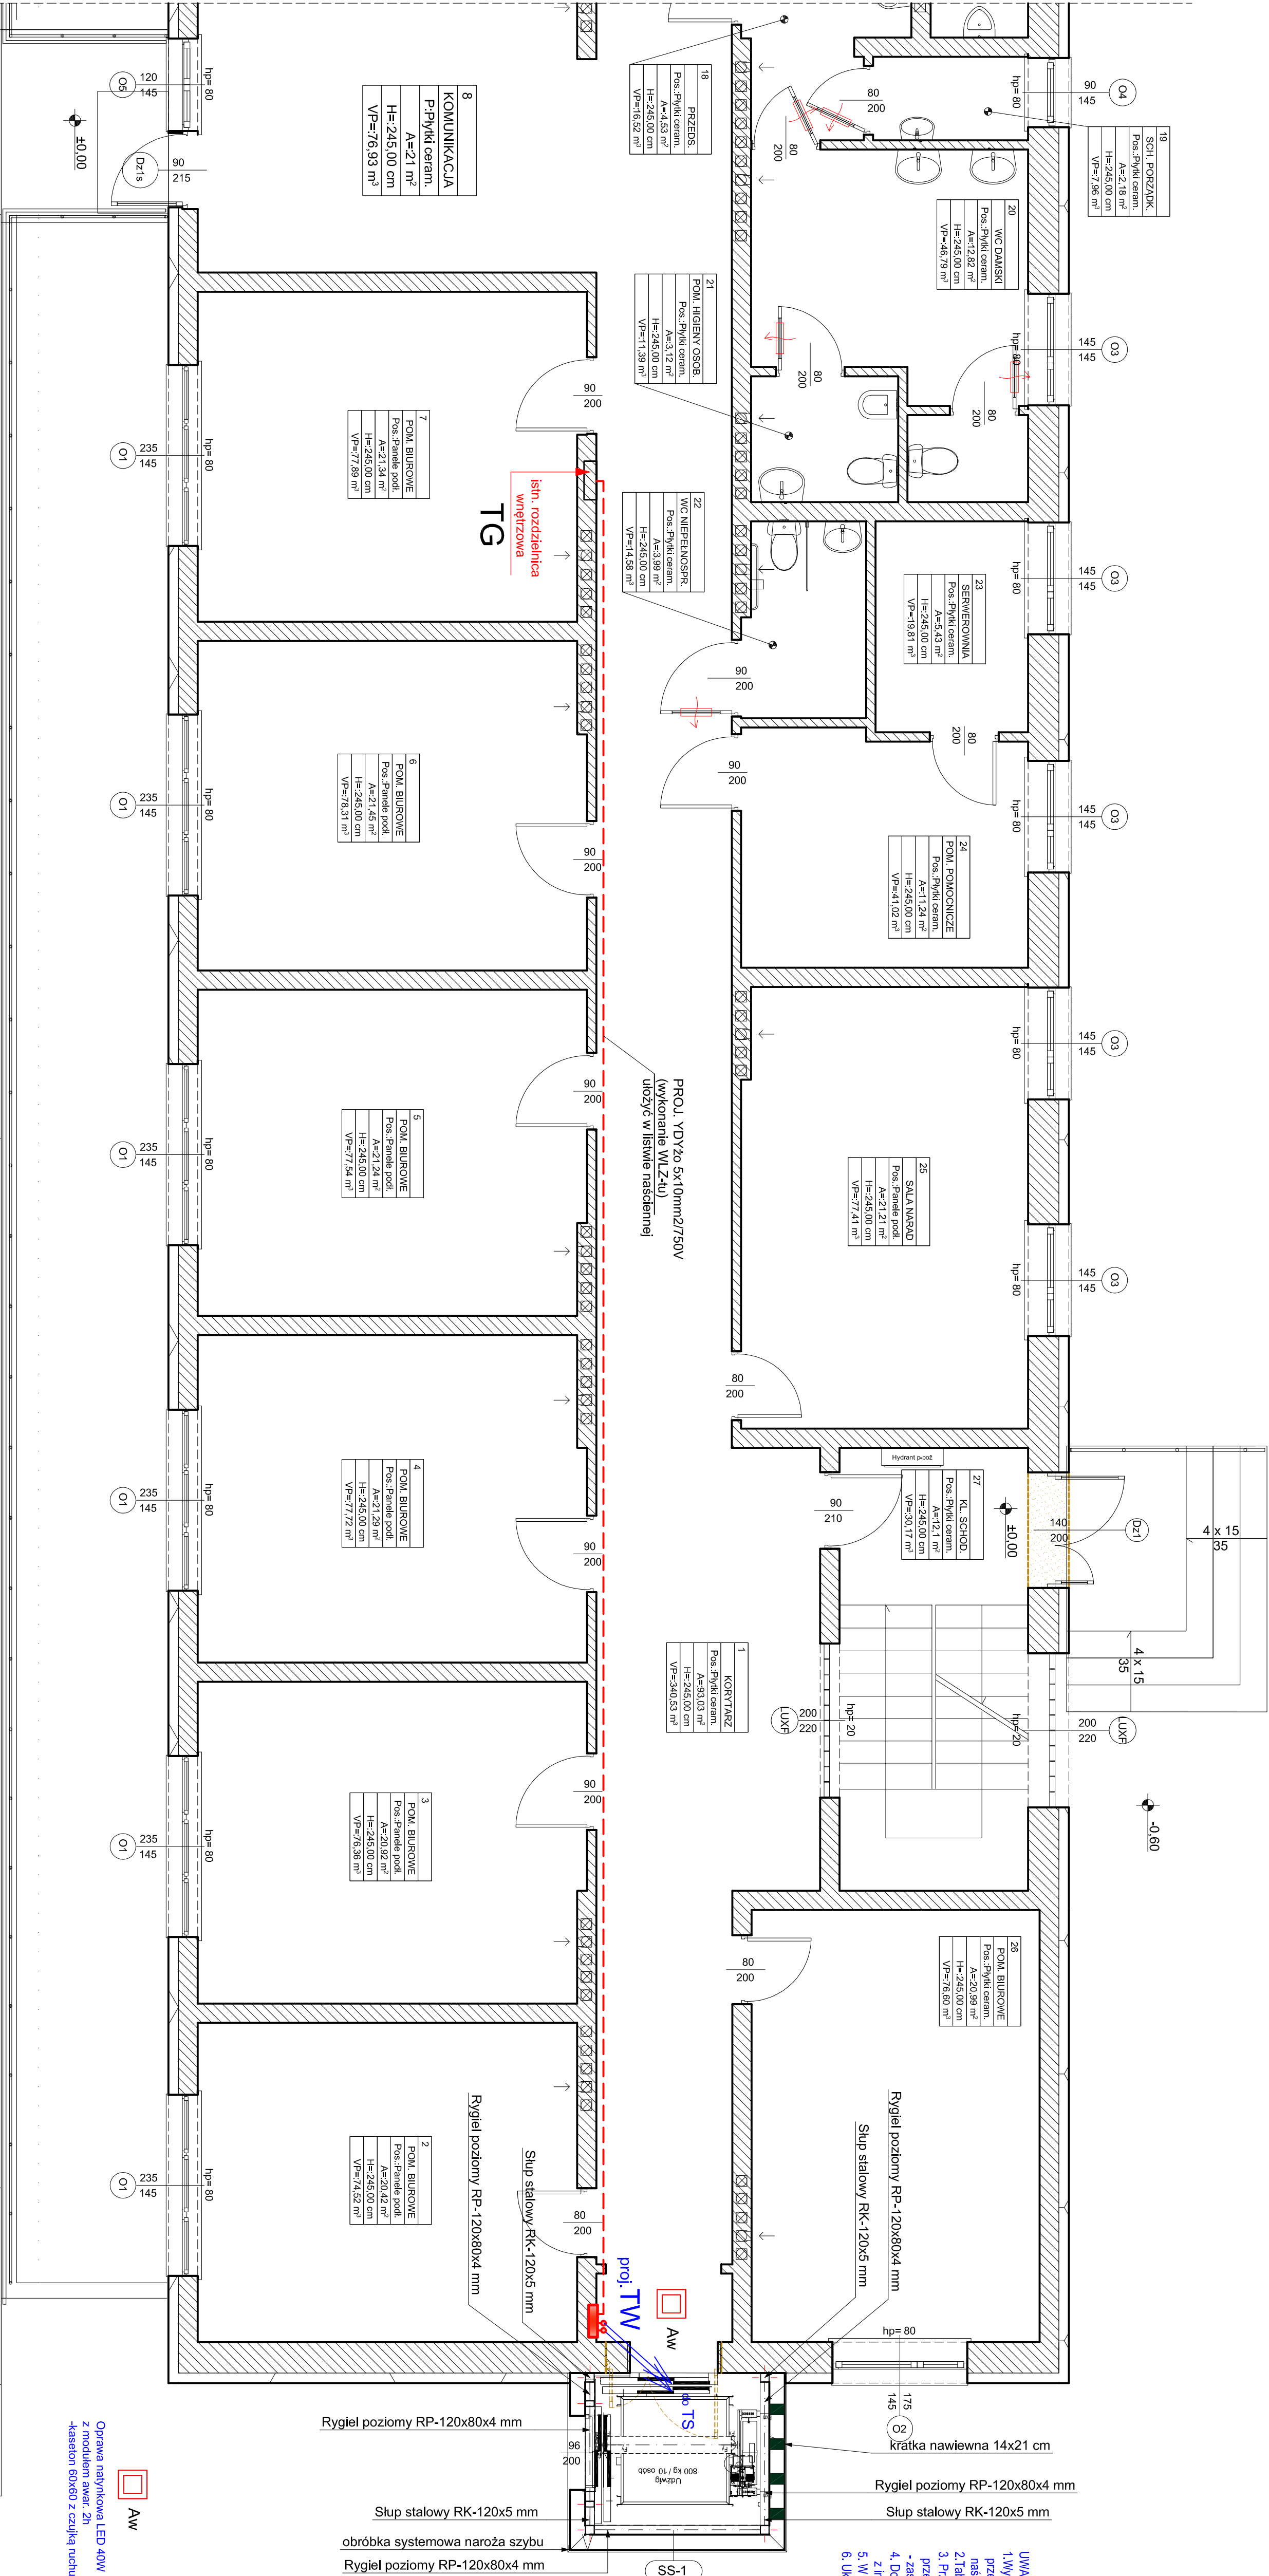

WINDA OSOBOWA
przy bud. PCPR w Nisku
Rzut parteru

- UWAGA:
- Wykonać instalację zasilającą TV na parterze - przewodem VDy20 5x10mm². Przewód ułożyć pod tylnym oraz listwie nasłanianiem.
 - Taśmę TV zabudować jako wnękową 2x12 w l.h.d. ochronność: 3.
 - Przewody zasilające skrzyżnie siatową windy TS zasilić przewodami VDY20 5x10mm² oraz przewodem VDY20 3x2,5mm² - zasilanie oświetlenia szczytu windy.
 - Do podszczybia doprowadzić przewód uzemienny (np. beczki 25x4) z instalacji uzemiaenia budynku- uzemieć konstrukcję windy.
 - W podszczybie zasilić grzejnik elektryczny o mocy 2,5kW/230V
 - Układ pracy sieci: TN-S.

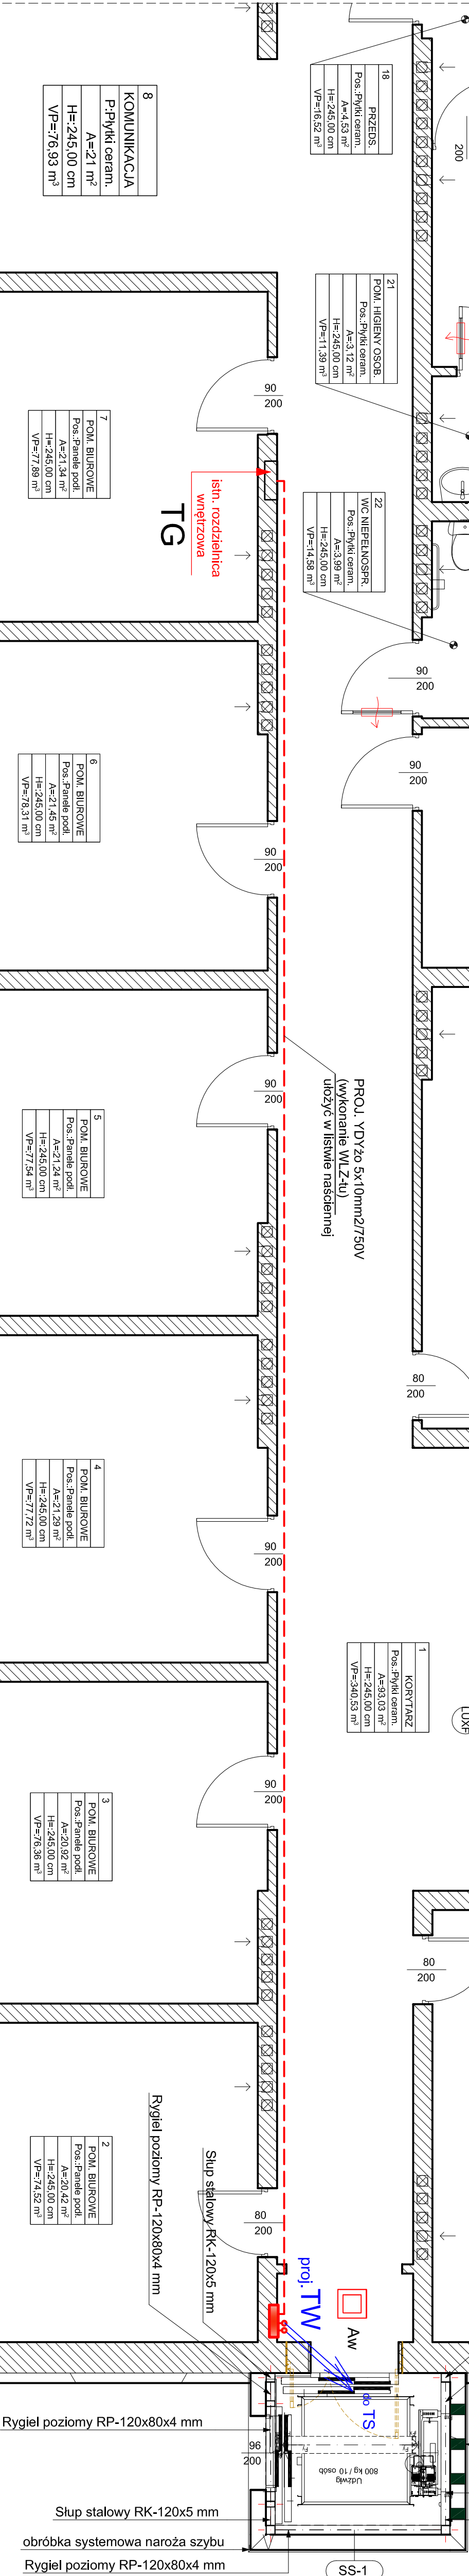

BIURO USŁUG PROJEKTOWYCH I
OBSŁUGI INWESTYCYJNEJ
Jan Hara



Tytuł projektu:

Winda osobowa zewnętrzna przy budynku użyteczności publicznej w Nisku przy ul. 3-go Maja 32, działka nr ewid. 8015/3.

Investor:
Inwestor: Powiat Nizanski, ul. Wolności nr 2, 37-400 Nisko.

Nazwa rysunku:

Zasilanie w energię elektryczną windy osobowej

Rodzaj opracowania:

Projekt techniczny

Opracowanie:

Jan Hara

Projektant:

branża elektryczna

Inż. Antoni Kocich

Upr. bud. 13370g98 do projektowania sieci i instalacji elektrycznych

Projektant sprawdzający:

branża elektryczna

Mgr inż. Szymon Kopciuch

Upr. bud. PDK005/PWCE/13 do projektowania sieci i instalacji elektrycznych

Skala projektu:

ID Akusza

E1

Data opracowania:

Luty 2026 r.