


# RZUT W POZIOMIE III PIĘTRA - SKALA 1:50

# WINDA OSOBOWA

przy bud. PCPR w Nisku

## Rzut parteru

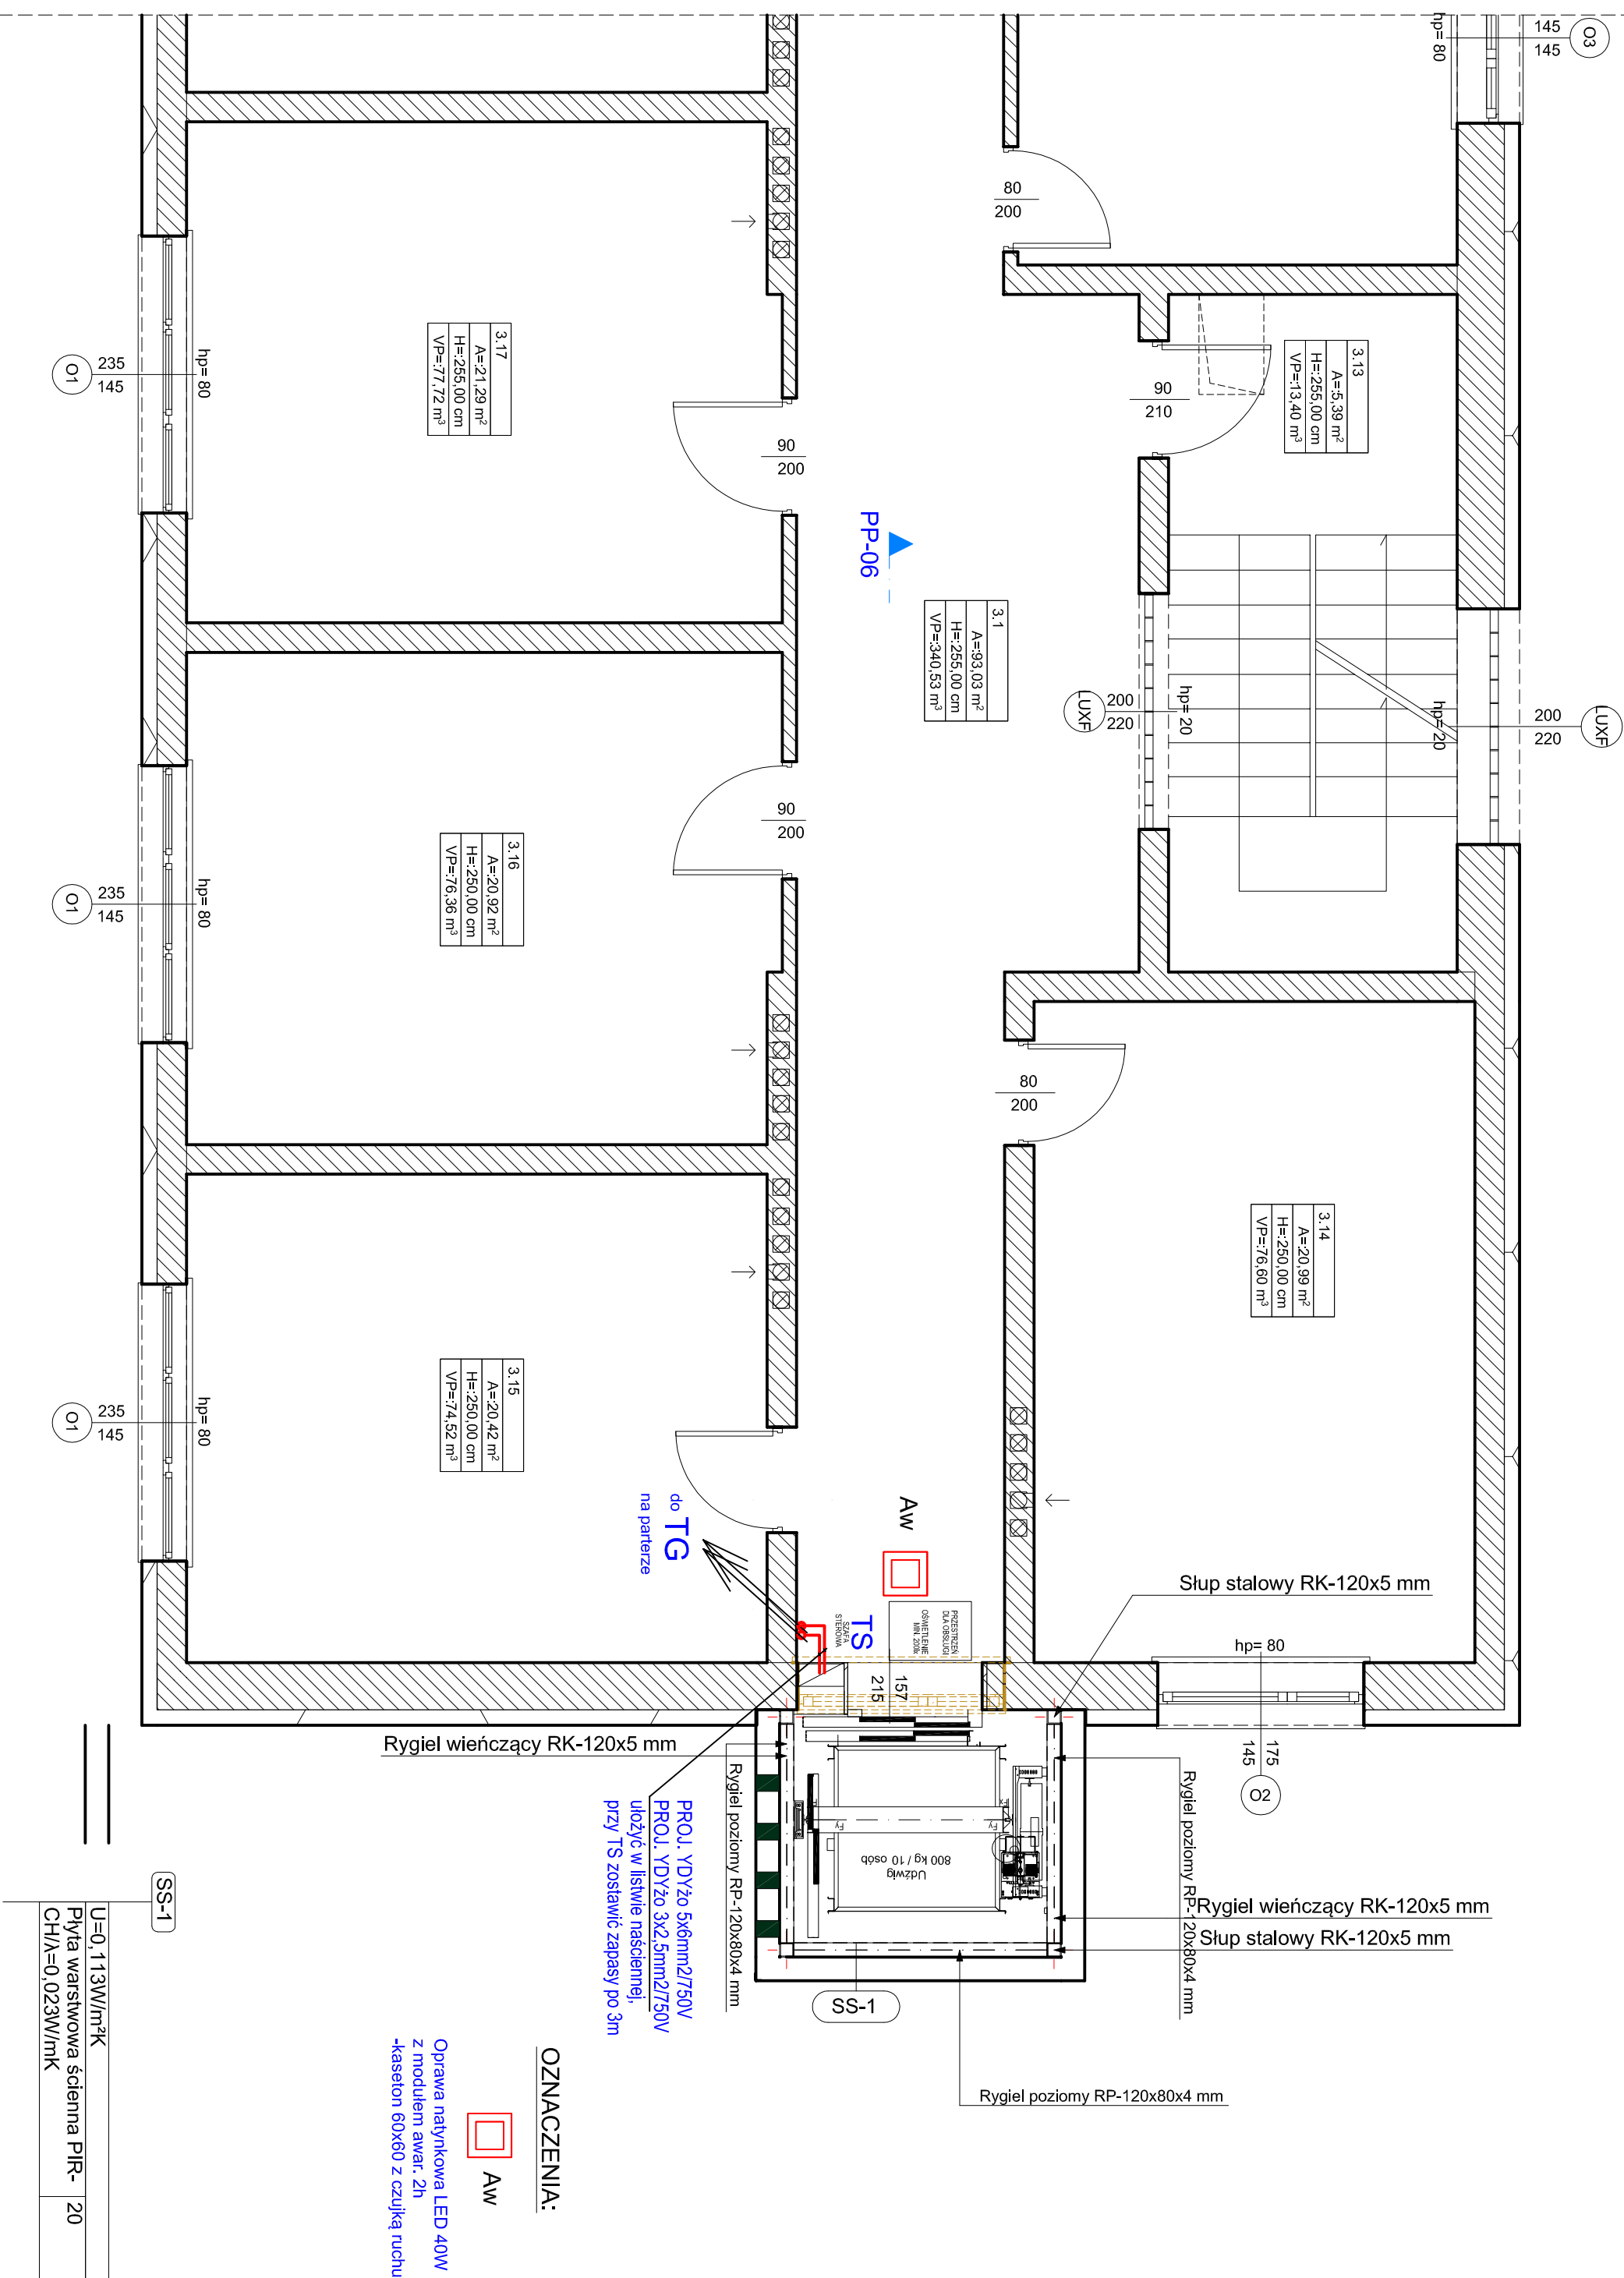

**UWAGA:**  
1.Wykonane

1. Wykonać instalację zasilającą TIV na parterze - przewodem VD750 5x10mm<sup>2</sup>. Przewód ułożyć pod tynkiem oraz listwie nasłanianej.
2. Tablicę TIV zabudować jako wtyczkę 2x12 w IRL4, otwartością.
3. Przewody zasilające skrócić słowem winły T5 zasilic przewodami VD750 5x6mm<sup>2</sup> oraz przewodem VD750 3x2,5mm<sup>2</sup> - zasilanie oświetlenia szczyt windyowego.
4. Do podszycia doprowadzić przewód uzemienny (np. bechamel 25x4) z instalacji uzemiaenia budynku- uzienic konstrukcję windy.
5. W podszyciu zasilic gzejnik elektryczny o mocy 2,5kW/230V
6. Układ pracy sieci: TN-S.

**BIURO USŁUG PROJEKTOWYCH I  
OBSŁUGI INWESTYCYJNEJ**

**Jan Hara**

Ulica: Rynek nr 38  
Miasto: Rudnik nad Sanem  
Województwo: Podkarpackie  
Kod pocztowy: 37-420



Tytuł projektu

Winda osobowa zewn. 6-trzna przy  
budynku użyteczności publicznej w  
Nisku przy ul. 3-Go Maja 32, działka nr  
ewid. 8015/3.

Investor

Investor: Powiat Niżański, ul. Pl. Wolności nr 2; 37-400  
Nisko;

**Nisko;**

Nazwa rysunku:

## Zasilanie w energię elektryczną windy osobowej

Rodzaj opracowania:

## Projekt techniczny

Opracowanie

Jan Hara

Projektant:

inż. Antoni

Upr. bud. 133/Tbg/98 do projektowania sieci i instalacji elektrycznych

Projektant sprawdzający:  
branża elektryczna

•

Upr. bud. PDK/005/PWOWE/13 do projektowania sieci i instalacji elektrycznych

Skala projektu:

|            |                   |
|------------|-------------------|
| ID Arkusza | Data opracowania: |
|------------|-------------------|

ID AIKUSZA  
E-2

**Luty 2026 r.**