


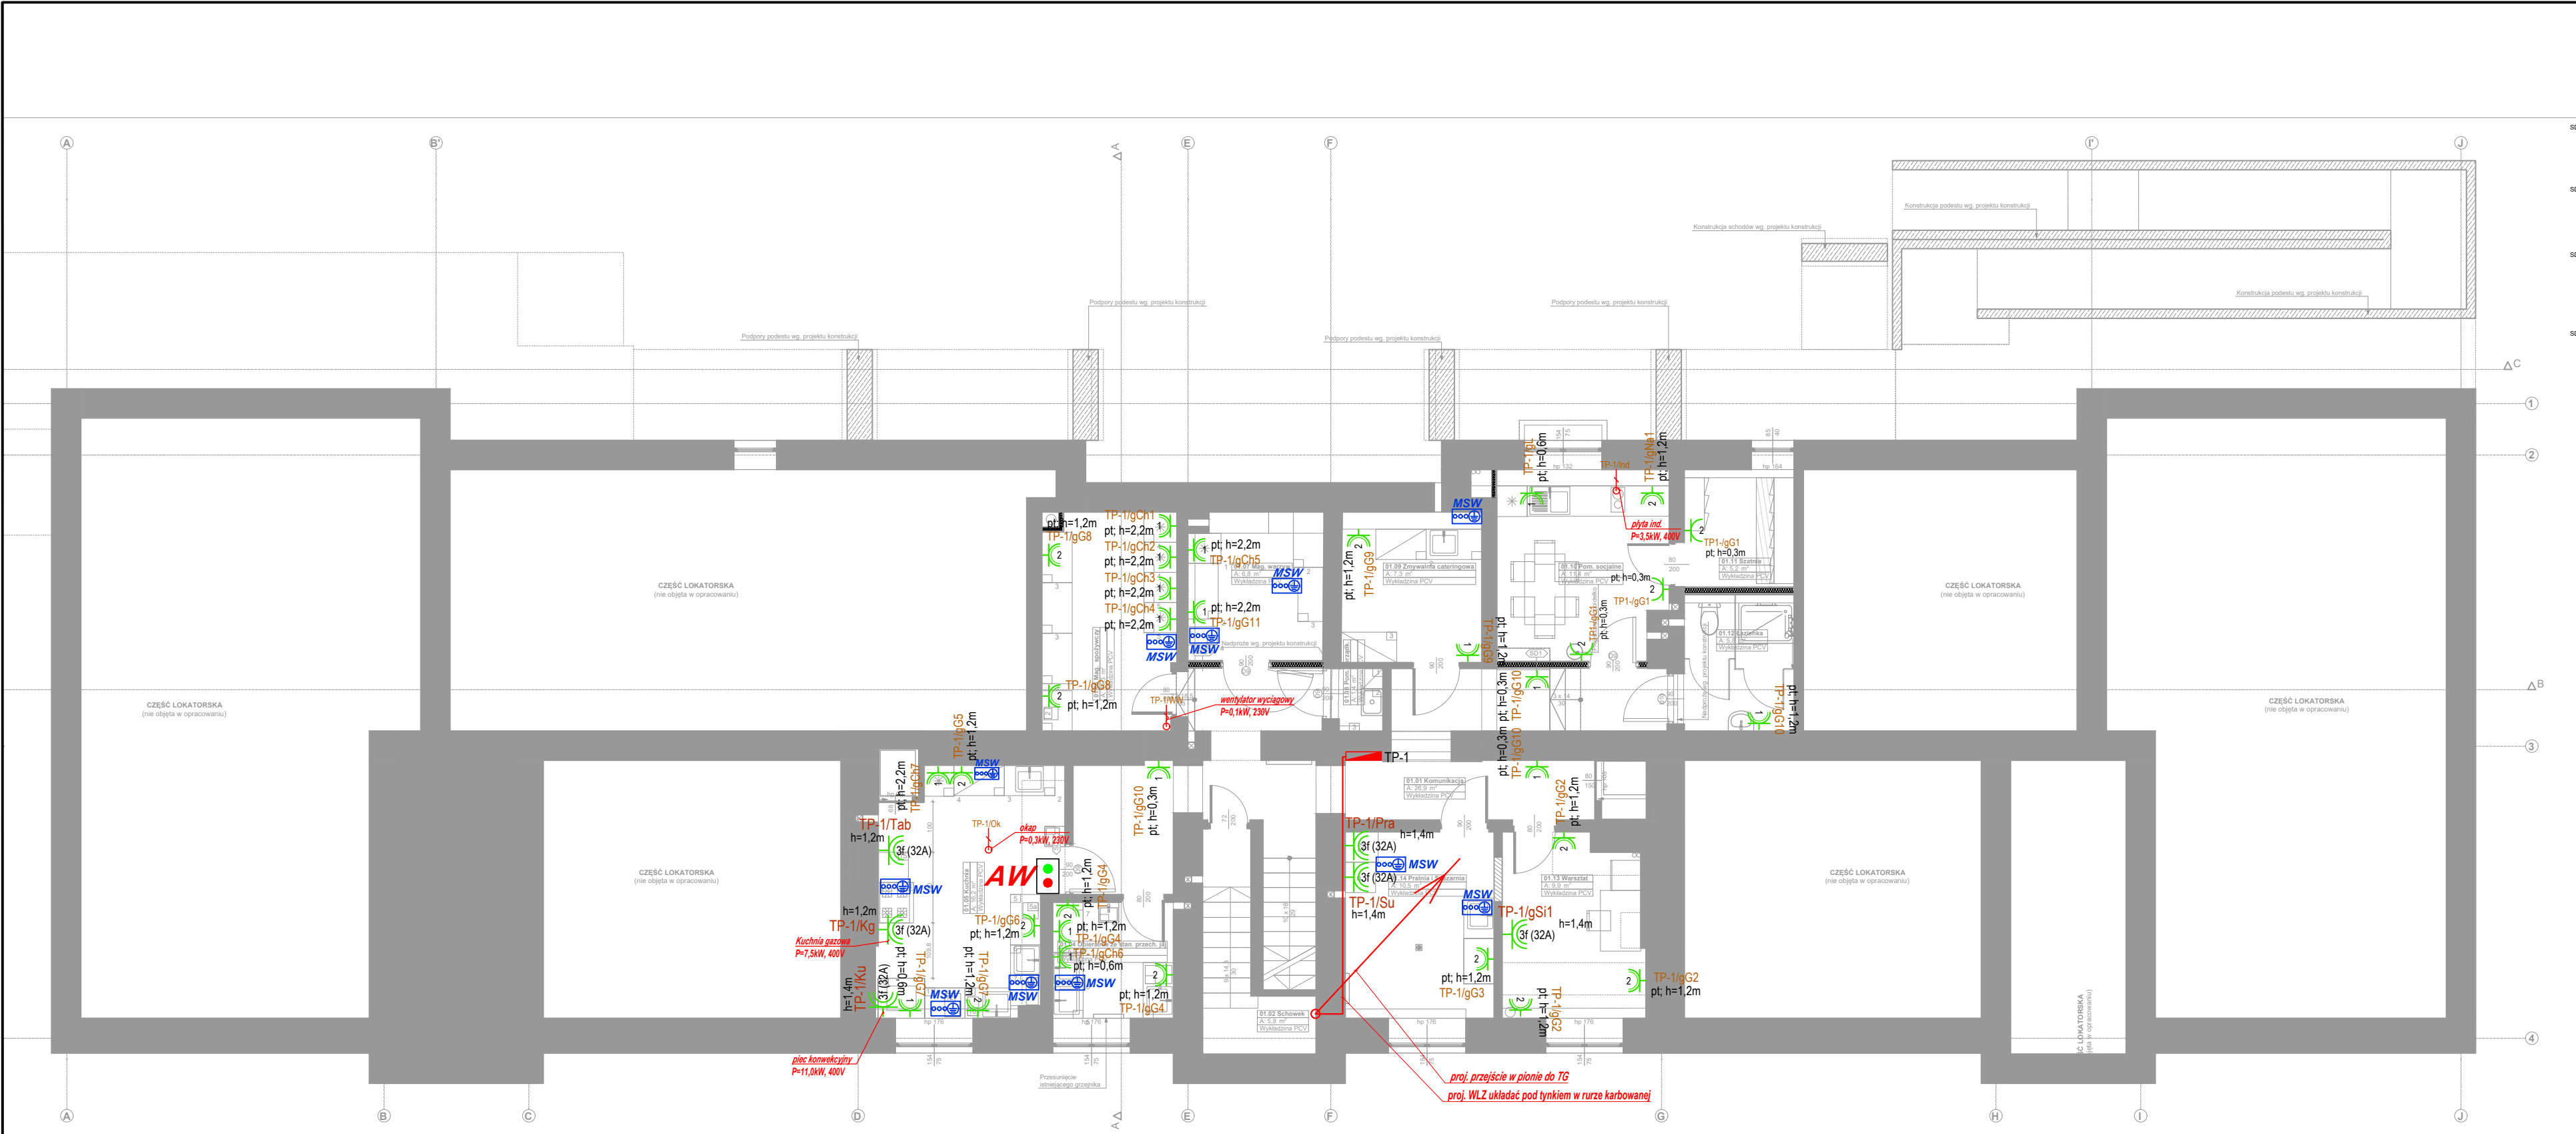

OZNACZENIA:

-  - proj. tablica elektryczna - wg oznaczeń na rysunku
-  - istn. tablica TG do rozbudowy
-  - proj. gniazdo podwójne 2x 2P+Z, p/t, IP20
-  - proj. gniazdo pojedyncze 1 x 2P+Z, p/t, IP44
-  - proj. gniazdo podwójne 2x 2P+Z, p/t, IP44
-  - proj. gniazdo 3-faz. 32A+ gn. 230V, z przełącznikiem 0-1 IP44, nt
-  - proj. zestaw PEL wyposażony w: 2x gn. 2P+Z + 2x gn. DATA + 2 x RJ 45 kat. 6
-  - proj. wypust 1-faz. - wg oznaczeń na rysunku
-  - proj. wypust 3-faz. - wg oznaczeń na rysunku
-  - proj. koryto kablowe perforowane, gr. 0,7mm
-  - proj. Miejscowa Szyna Wyrównawcza - wg oznaczeń na rysunku
-  - proj. przycisk awaryjnego wyłączenia urządzeń w kuchni wyposażony w lampkę sygnalizacyjną i przycisk awaryjny

pracownia projektowa Architriada

SART Sp. z o.o.
05-800 Pruszków
ul. Czerwonych Maków 11
pracownia@architriada.eu
www.architriada.eu



inwestor:
Miasto Stołeczne Warszawa / Zespół Żłobków
Miasta Stołecznego Warszawy
ul. Belgijska 4

inwestycja:
Przebudowa budynku żłobka nr 19 przy
ul. Rabsztyńskiej 22 w Warszawie

adres:
ul. Rabsztyńska 22,
01-143 Warszawa
identyfikator działki:
dz. ew. 15 obr. 6-03-18

nazwa rysunku:
Plan instalacji gniazdowej i sieciowej -
rzut piwnicy

projektant:
mgr inż. Arkadiusz Bukalski
uprawnienia nr MAZ/0542/PWOE/14
w specjalności elektrycznej

sprawdzający:
mgr inż. Janusz Szymkowiak
uprawnienia nr MAZ/0262/PWBE/15
w specjalności elektrycznej

branża: Elektryczna
faza: Projekt Wykonawczy

data: lipiec 2026
skala: 1:100

nr rysunku:

E.03