


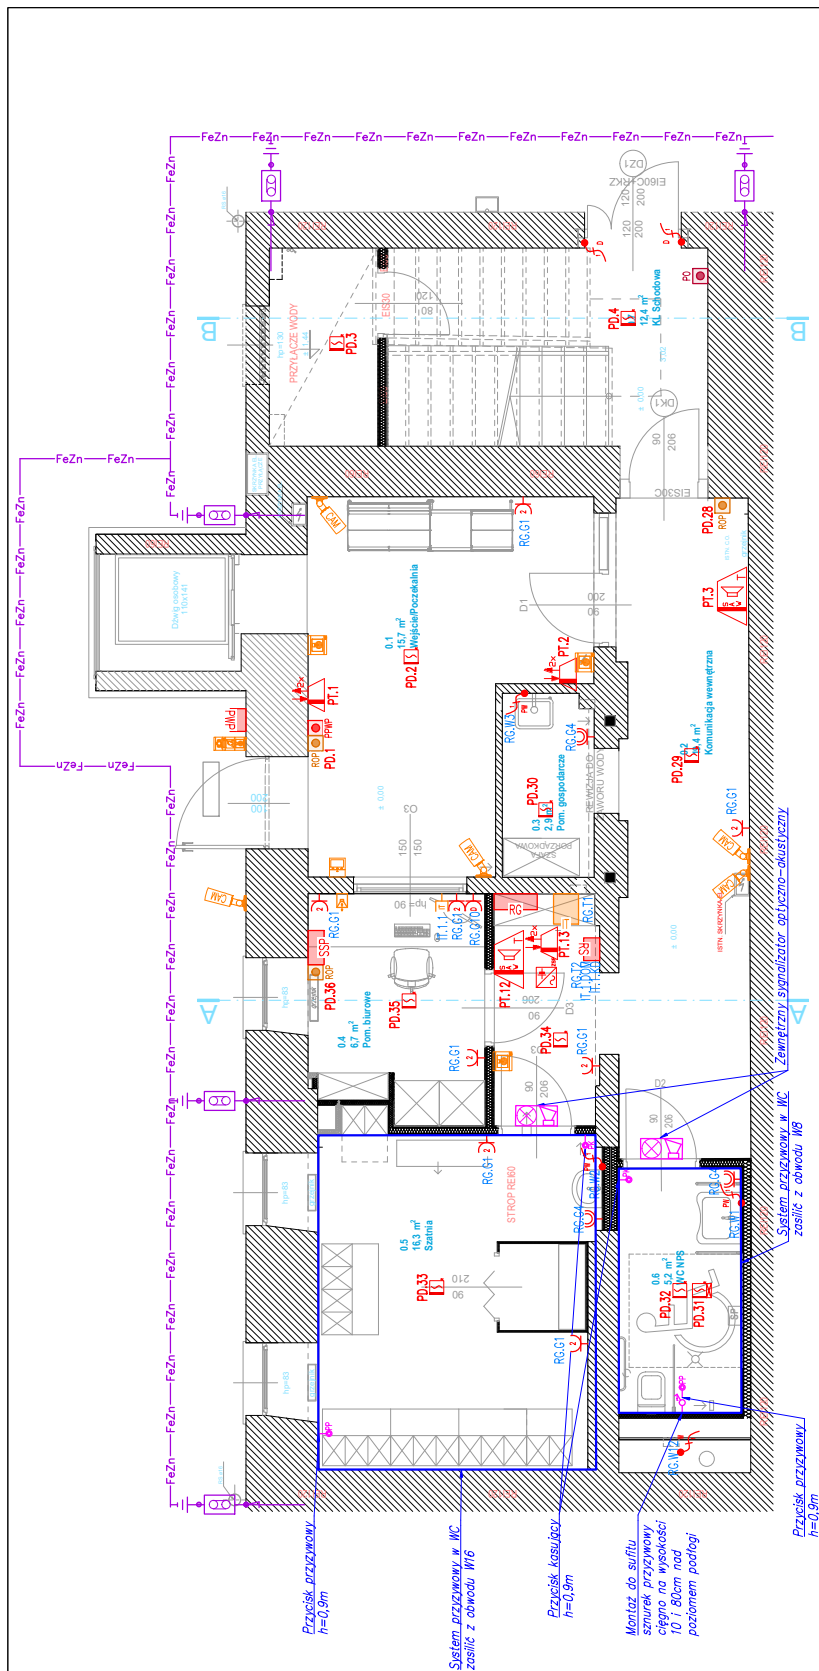

INSTALACJE ELEKTRYCZNE - LEGENDA	
	Gniazdo pojedyncze IP44
	Gniazda podwójne IP20
	Gniazda IT
	Gniazda TV
	Numeracja obwodów
	Kamera CCTV
	Czujka dymu DUO-3000
	Trójfazowy wypust zasilający maszynownie windy
	Jednofazowy wypust zasilający ekran projekcyjny
	Jednofazowy wypust zasilający wentylator
	Jednofazowy wypust zasilający podgrzewacz wody
	Szafka RACK
	Centrala portierska
	Przycisk PWP
	Przycisk oddymiania - PO-63
	Ręczny ostrzegacz pożarowy - ROP-3000 M
	Gniazda dedykowane - lodówka
	Gniazda dedykowane - zmywarka
	Zestaw gniazd: 1xRJ45; 1x230V; 1xDATA
	Złącza instalacji odgromowej
	Uziom - taśma ocynkowana FeZn
	Zwody pionowe instalacji odgromowej
	Rozdzielnica główna
	Szafka z aparatem wykonawczym PWP
	Rozdzielnica instalacji słaboprądowych
	Element kontrolno-sterujący EKS 3022
	Zasilacz pożarowy szSP100-1.5A-07 AKU07 MERAWEK
	Sygnalizator akustyczny - SAW-3001
	Czytnik KD RFID
	Monitor głośnomówiący VOG5W
	Czujka dymu DUO-3000 z wskaźnikiem zadziałania

Projekt jest chroniony Prawem Autorskim (Dz.U.94/24/83)
Wszelkie informacje i rozwiązania w nim zawarte stanowią
własność intelektualną firmy
plan3D Adrian Bogutczak i nie mogą być ponownie powielane lub
udostępniane osobom trzecim bez pisemnej zgody właściciela
praw autorskich.

NAZWA OBIEKTU BUDOWLANEGO	
REMONT I ADAPTACJA POMIESZCZEŃ BUDYNKU WRAZ Z ARANŻACJĄ WNĘTRZ NA POTRZEBY CENTRUM ZDROWEGO I AKTYWNEGO SENIORA	
ADRES INWESTYCJI:	
Łódź ul. Zachodnia 60	
INWESTOR	
MCM Śródmieście, Łódź, ul. Próchnika 13	

JEDNOSTKA PROJEKTOWA					
 www.plan3d.pl ADRIAN BOGUTCZAK 90-731 Łódź, ul. Wólczańska 19 biuro@plan3d.pl, tel. 603-648-300					
PROJEKTANT:	PODPIS:				
mgr inż. Paweł Kroczyński LOD/3135/PBE/16 upr budowlane do projektowania b.o.					
OPRACOWANIE:	PODPIS:				
inż. Kacper Deka					
DATA: marzec 2026	SKALA: 1:100				
RYSUNEK:					
RZUT PRZYZIEMIENIA - GNIAZDA I WYPUSTY					
NR PROJEKTU	ROK	FAZA PROJ	BRANŻA:	NR RYSUNKU	REWIZJA
275	26	PW	IE	IE-01	00