


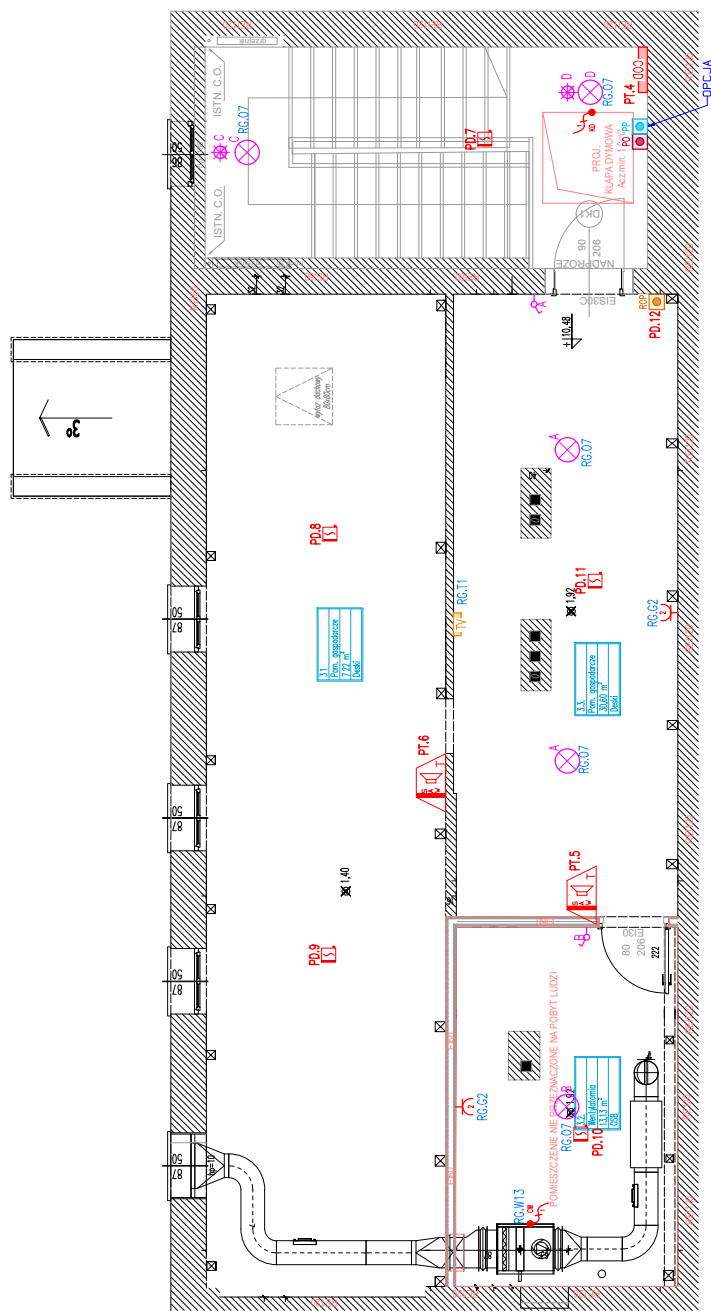

INSTALACJE ELEKTRYCZNE – LEGENDA

	Gniazdo podwójne IP20
	Numeracja łączników
	Łącznik pojedynczy IP20
	Wypust oświetlenia podstawowego
	Skrzynka teletechniczna pod urządzenia instalacji TV
	Centrala oddymiania – UCS 6000
	Wypust jednofazowy zasilający centralę wentylacyjną
	Wypust jednofazowy zasilający siłowniki klapy dymowej
	Czujnik ruchu
	Czujka dymu DUO–3000
	Przycisk oddymiania – PO–63
	Ręczny ostrzegacz pożarowy – ROP–3000 M
	Przycisk przewietrzania – PP–40NT

Projekt jest chroniony Prawem Autorskim (Dz.U.94/24/83)
Wszelkie informacje i rozwiązania w nim zawarte stanowią
własność intelektualną firmy
plan3D Adrian Bogutczak i nie mogą być ponownie powielane lub
udostępniane osobom trzecim bez pisemnej zgody właściciela
praw autorskich.

NAZWA OBIEKTU BUDOWLANEGO

REMONT I ADAPTACJA POMIESZCZEŃ BUDYNKU WRAZ Z ARANŻACJĄ
WNĘTRZ NA POTRZEBY CENTRUM ZDROWEGO I AKTYWNEGO SENIORA

ADRES INWESTYCJI:

Łódź
ul. Zachodnia 60

INWESTOR

MCM Śródmieście, Łódź, ul. Próchnika 13

JEDNOSTKA PROJEKTOWA

plan3D www.plan3d.pl
ADRIAN BOGUTCZAK
90-731 Łódź, ul. Wólczańska 19
biuro@plan3d.pl; tel. 603-648-300

PROJEKTANT:

mgr inż. Paweł Kroczyński
ŁÓD/3135/PBE/16
upr. budowlane do projektowania b.o.

PODPIS:

OPRACOWANIE:

inż. Kacper Deku

PODPIS:

DATA: marzec 2026

SKALA: 1:100

RYSUNEK:

RZUT PODDASZA NIEUŻYTKOWEGO

NR PROJEKTU	ROK	FAZA PROJ	BRANŻA:	NR RYSUNKU	REWIZJA
275	26	PW	IE	IE-07	00