


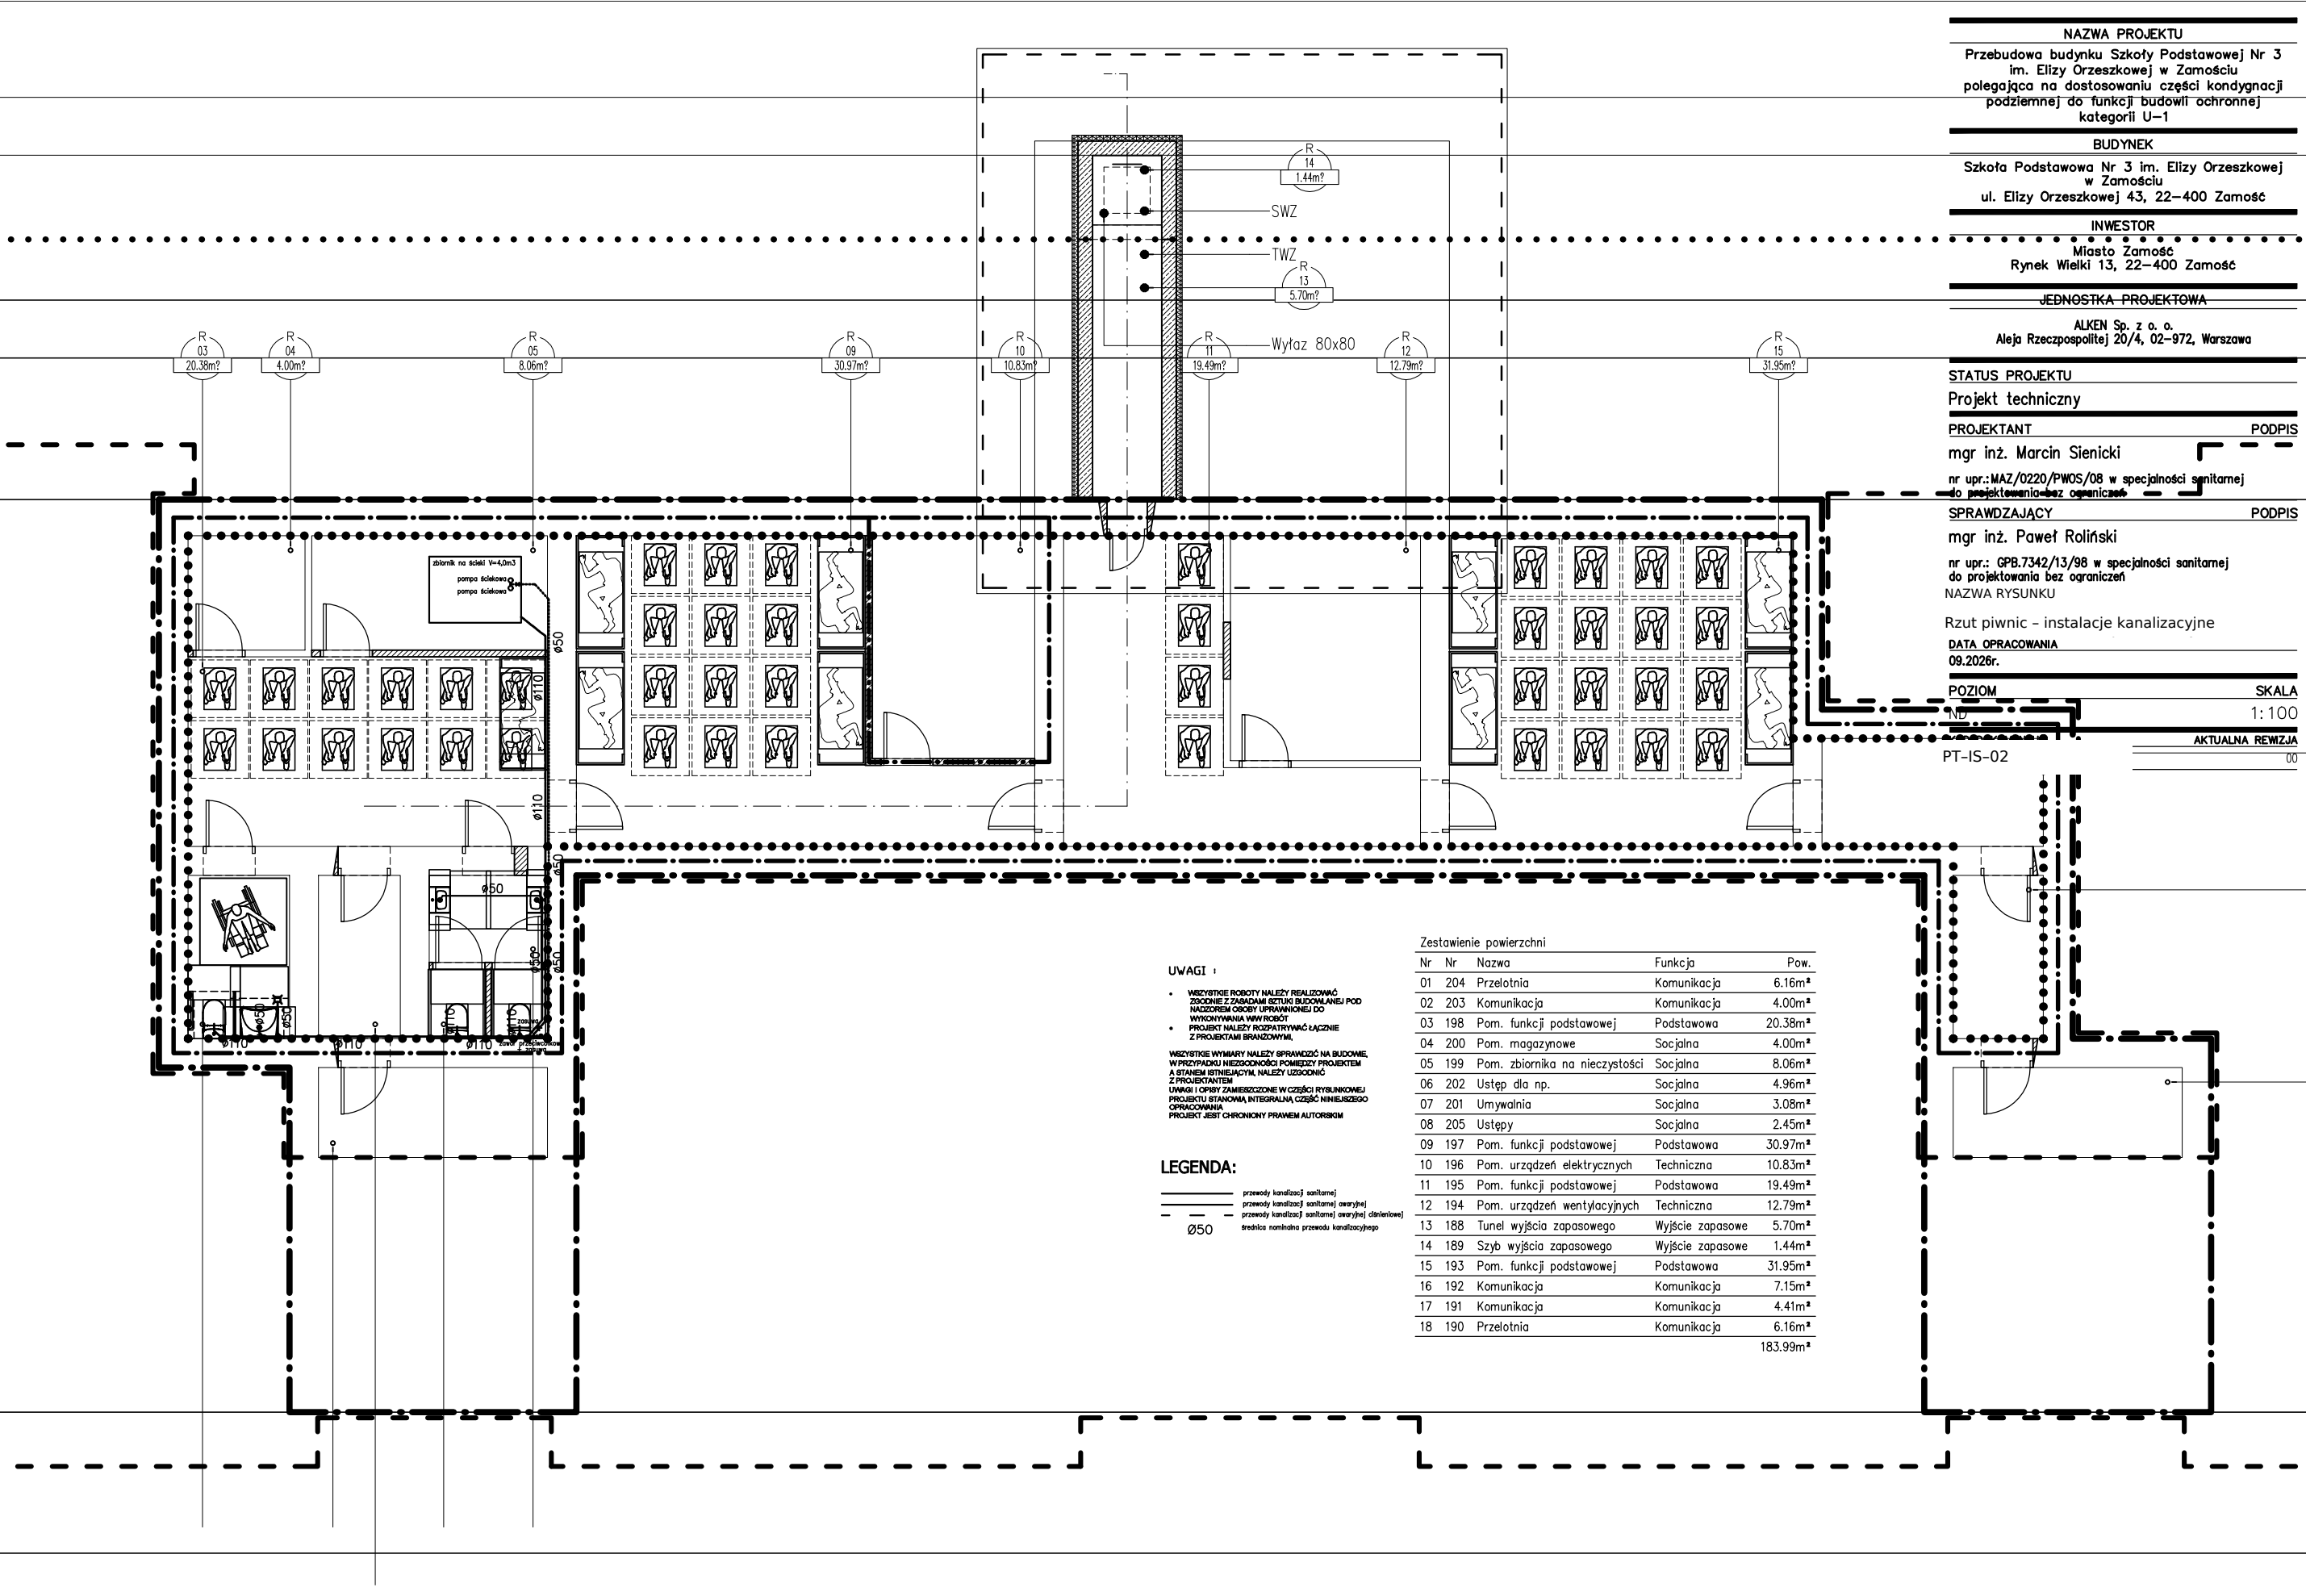

NAZWA PROJEKTU
Przebudowa budynku Szkoły Podstawowej Nr 3
im. Elizy Orzeszkowej w Zamościu
polegająca na dostosowaniu części kondygnacji
podziemnej do funkcji budowli ochronnej
kategorii U-1

BUDYNEK
Szkoła Podstawowa Nr 3 im. Elizy Orzeszkowej
w Zamościu
ul. Elizy Orzeszkowej 43, 22-400 Zamość

INWESTOR
Miasto Zamość
Rynek Wielki 13, 22-400 Zamość

JEDNOSTKA PROJEKTOWA
ALKEN Sp. z o. o.
Aleja Rzeczpospolitej 20/4, 02-972, Warszawa

STATUS PROJEKTU
Projekt techniczny
PROJEKTANT
mgr inż. Marcin Sienicki
nr upr.: MAZ/0220/PWOS/08 w specjalności sanitarnej
do projektowania bez ograniczeń

SPRAWDZAJĄCY
mgr inż. Paweł Roliński
nr upr.: GPB.7342/13/98 w specjalności sanitarnej
do projektowania bez ograniczeń
NAZWA RYSUNKU

Rzut piwnic - instalacje kanalizacyjne
DATA OPRACOWANIA
09.2026r.

POZIOM
SKALA
1:100
AKTUALNA REMIZJA
00

UWAGI :

- Wszystkie roboty należy realizować zgodnie z załącznikiem do projektu budowlanego pod nadzorem osoby uprawnionej do wykonywania ww. robót
- Projekt należy rozpatrywać łącznie z projektami branżowymi

Wszystkie wymiary należy sprawdzić na budowie, w przypadku niezgodności pomiędzy projektem a stanem istniejącym, należy uzgodnić z projektantem
Uwagi i opisy zamieszczone w części rysunkowej projektu stanowią integralną część niniejszego opracowania
Projekt jest chroniony prawem autorskim

LEGENDA:

- przewody kanalizacji sanitarnej
- przewody kanalizacji sanitarnej awaryjnej
- przewody kanalizacji sanitarnej awaryjnej ciśnieniowej
- średnica nominalna przewodu kanalizacyjnego

Zestawienie powierzchni

Nr	Nr	Nazwa	Funkcja	Pow.
01	204	Przelotnia	Komunikacja	6.16m²
02	203	Komunikacja	Komunikacja	4.00m²
03	198	Pom. funkcji podstawowej	Podstawowa	20.38m²
04	200	Pom. magazynowe	Socjalna	4.00m²
05	199	Pom. zbiornika na nieczystości	Socjalna	8.06m²
06	202	Ustęp dla np.	Socjalna	4.96m²
07	201	Umywalnia	Socjalna	3.08m²
08	205	Ustępy	Socjalna	2.45m²
09	197	Pom. funkcji podstawowej	Podstawowa	30.97m²
10	196	Pom. urządzeń elektrycznych	Techniczna	10.83m²
11	195	Pom. funkcji podstawowej	Podstawowa	19.49m²
12	194	Pom. urządzeń wentylacyjnych	Techniczna	12.79m²
13	188	Tunel wyjścia zapasowego	Wyjście zapasowe	5.70m²
14	189	Szyb wyjścia zapasowego	Wyjście zapasowe	1.44m²
15	193	Pom. funkcji podstawowej	Podstawowa	31.95m²
16	192	Komunikacja	Komunikacja	7.15m²
17	191	Komunikacja	Komunikacja	4.41m²
18	190	Przelotnia	Komunikacja	6.16m²
				183.99m²