


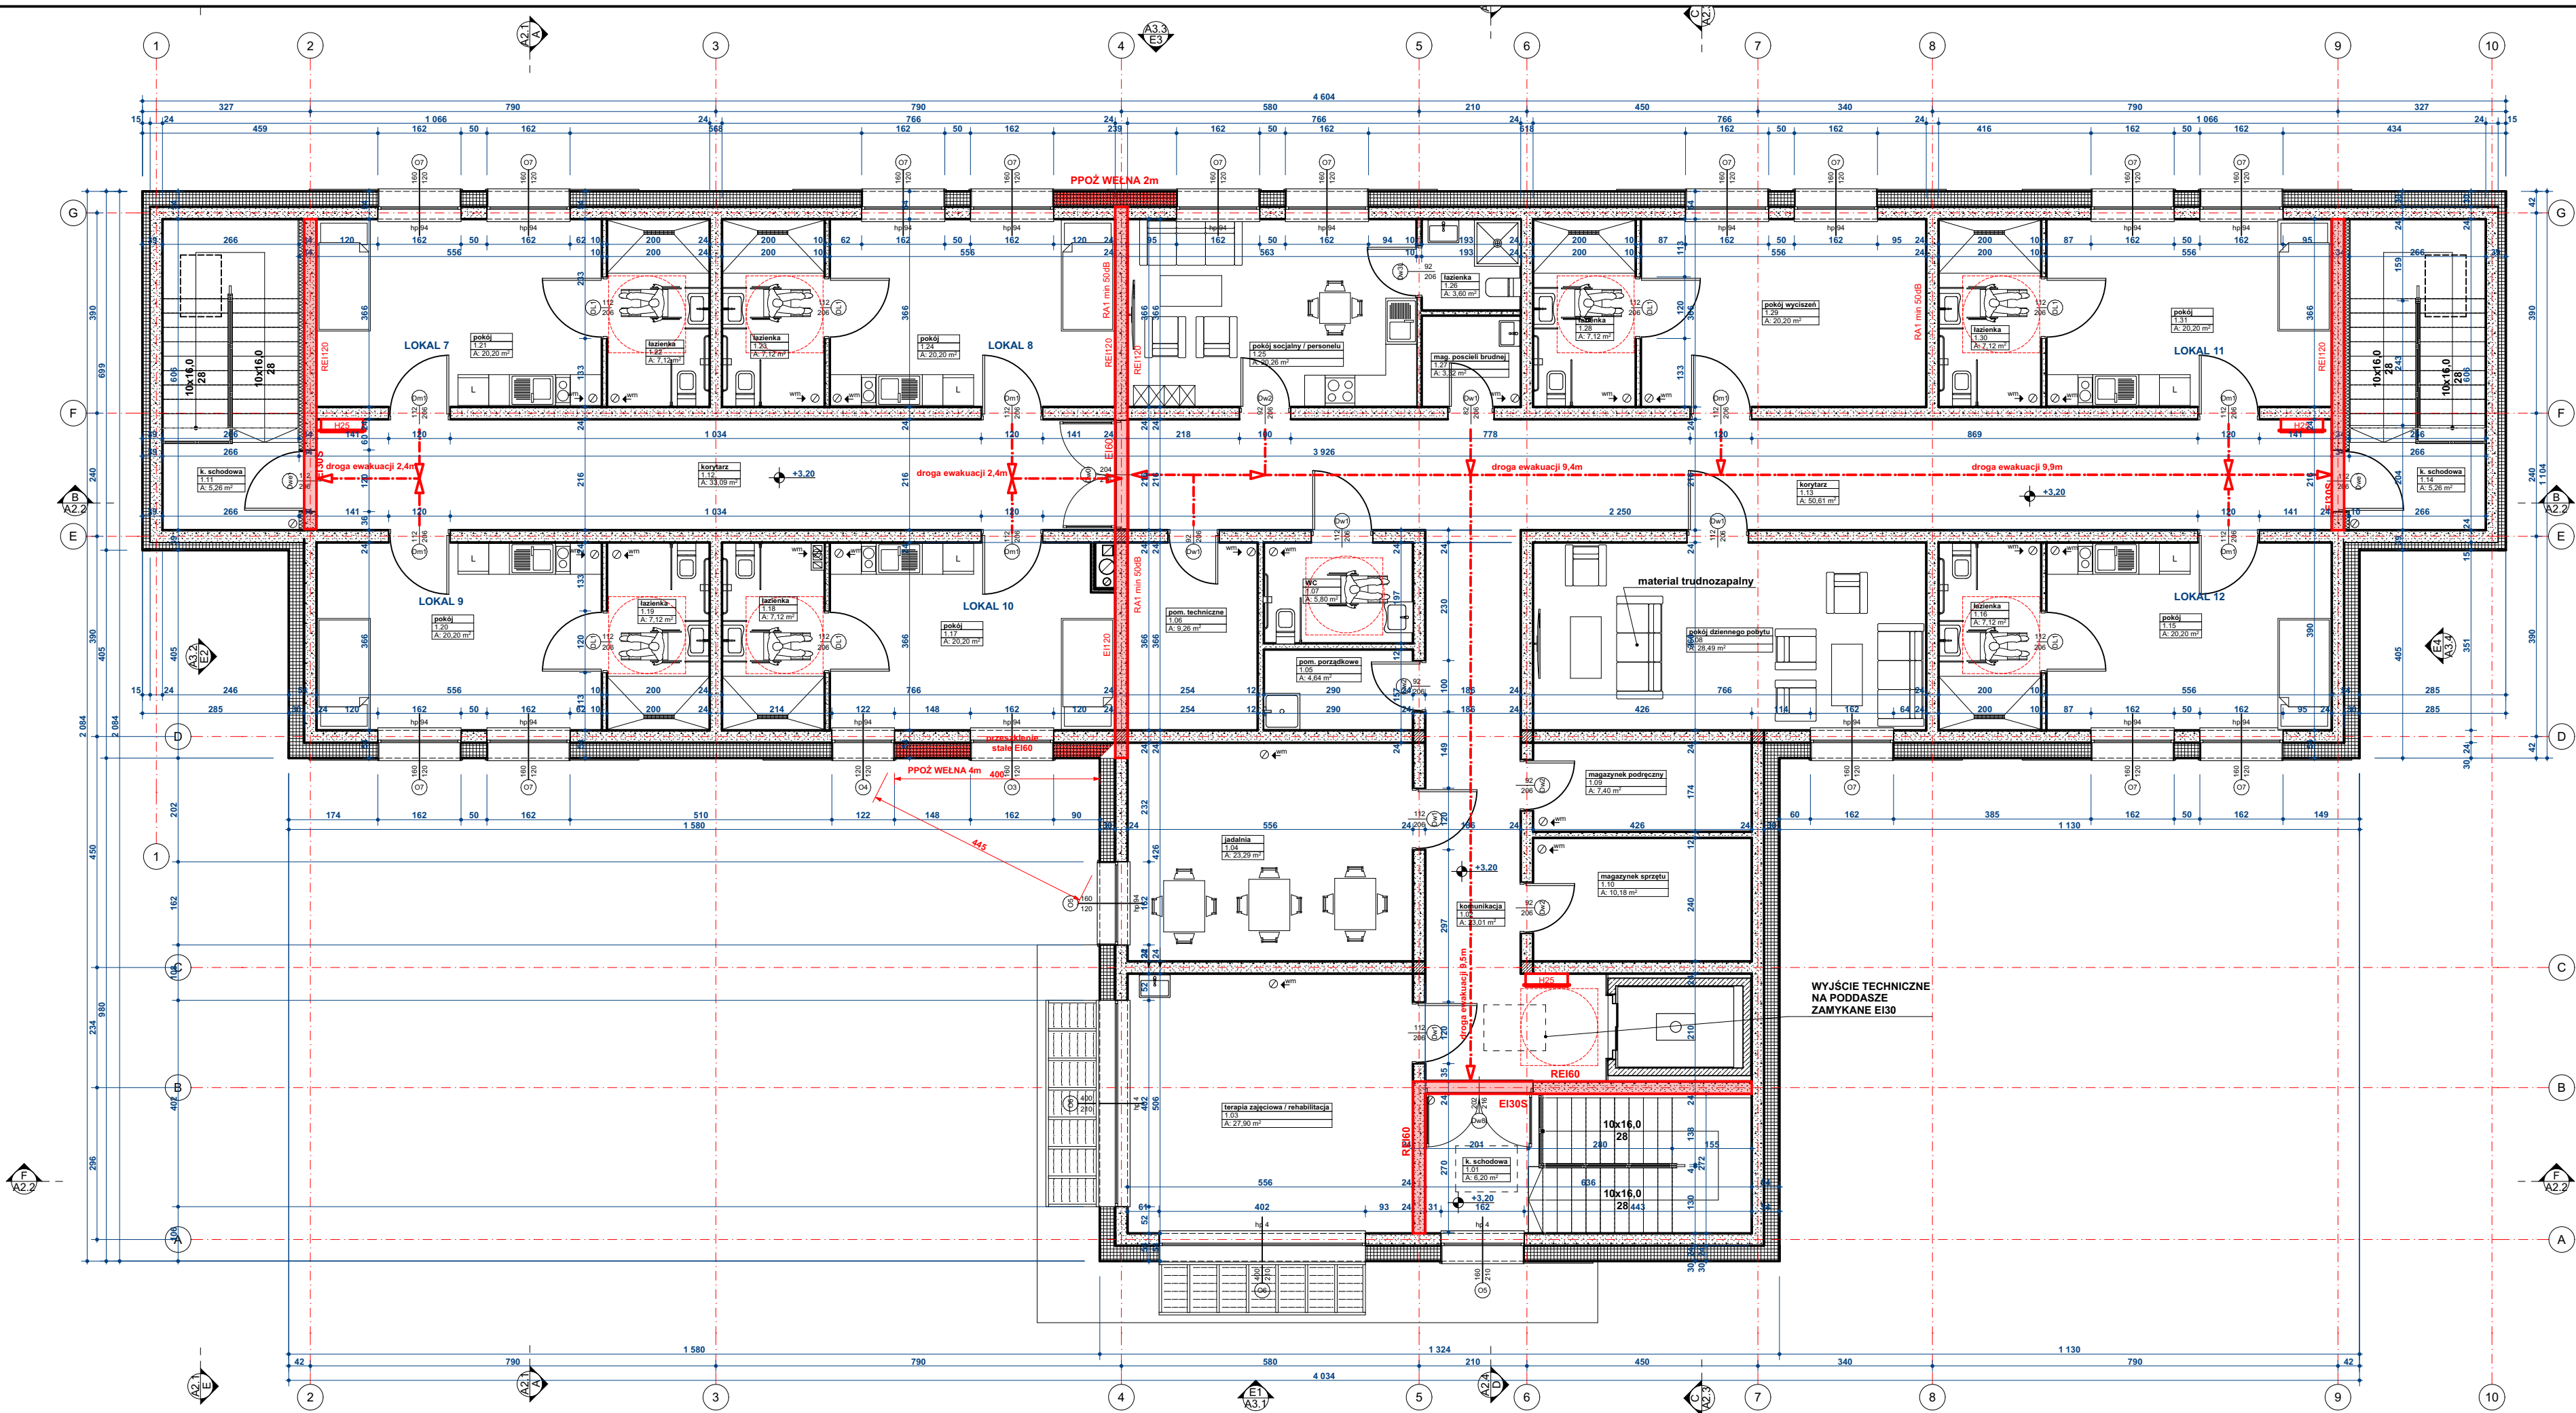

Zestawienie pomieszczeń			
Kondygnacja	Nr pom	Nazwa pomieszczenia	Powierzchnia
RZUT PARTERU			
	0.01	wiatrołap	7,07
	0.02	komunikacja	23,13
	0.03	rehabilitacja / terapia	27,71
	0.04	zaplecze kuchenne + jadalnia	23,44
	0.05	zmywalnia	5,11
	0.06	pralnia podręczna	9,26
	0.07	WC	5,29
	0.08	pokój dzienny	27,77
	0.09	pom. biurowe	17,97
	0.10	klatka schodowa	6,52
	0.11	korytarz	33,09
	0.12	korytarz	50,17
	0.13	klatka schodowa	6,52
	0.14	pokój	20,20
	0.15	łazienka	7,12
	0.16	kotłownia	13,89
	0.17	mag. pościeli brudnej	7,14
	0.18	mag. pościeli czystej	5,53
	0.19	łazienka	7,12

Zestawienie pomieszczeń			
Kondygnacja	Nr pom	Nazwa pomieszczenia	Powierzchnia
	0.20	pokój	20,20
	0.21	pokój	20,20
	0.22	łazienka	7,12
	0.23	łazienka	7,12
	0.24	pokój	20,20
	0.25	pokój dla personelu	20,17
	0.26	łazienka	3,44
	0.27	pom. porządkowe	3,60
	0.28	łazienka	7,12
	0.29	pokój	20,20
	0.30	łazienka	7,12
	0.31	pokój	20,20
			460,74 m²
RZUT I PIĘTRA			
	1.01	k. schodowa	6,20
	1.02	komunikacja	23,01
	1.03	terapia zajęciowa / rehabilitacja	27,90
	1.04	jadalnia	23,29
	1.05	pom. porządkowe	4,64
	1.06	pom. techniczne	9,26

Zestawienie pomieszczeń			
Kondygnacja	Nr pom	Nazwa pomieszczenia	Powierzchnia
	1.07	WC	5,80
	1.08	pokój dziennego pobytu	28,49
	1.09	magazynek podręczny	7,40
	1.10	magazynek sprzętu	10,18
	1.11	k. schodowa	5,26
	1.12	korytarz	33,09
	1.13	korytarz	50,61
	1.14	k. schodowa	5,26
	1.15	pokój	20,20
	1.16	łazienka	7,12
	1.17	pokój	20,20
	1.18	łazienka	7,12
	1.19	łazienka	7,12
	1.20	pokój	20,20
	1.21	pokój	20,20
	1.22	łazienka	7,12
	1.23	łazienka	7,12
	1.24	pokój	20,20
	1.25	pokój socjalny / personelu	20,26
	1.26	łazienka	3,60

Zestawienie pomieszczeń			
Kondygnacja	Nr pom	Nazwa pomieszczenia	Powierzchnia
	1.27	mag. pościeli brudnej	3,32
	1.28	łazienka	7,12
	1.29	pokój wyciszeń	20,20
	1.30	łazienka	7,12
	1.31	pokój	20,20
			458,81 m²
			919,55 m²

PODPIS ZAUFANY
JACEK MAREK
GANCARZ
27.06.2026 14:02:07 GMT+0200
Dokument podpisany elektronicznie
podpisem zaufanym

PRZEDSIĘWZIĘCIE OPRACOWANIA BUDOWA BUDYNKU ZAMIESZKANIA ZBIOROWEGO Z LOKALAMI WSPOMAGANymi DLA OSÓB NIEPEŁNOSPRAWNYCH WRAZ ZEWNĘTRZNYM ODCINKIEM INSTALACJI ELEKTRYCZNEJ, KANALIZACJI SANITARNEJ, PRZYŁĄCZEM WODOCIĄGOWYM I KANALIZACJI SANITARNEJ Z MIEJSCAMI POSTOJOYNYMI W RAMACH ZADANIA: „BUDOWA 12 SAMODZIELNYCH MIESZKAŃ W DWÓCH ZESPÓŁACH PO 6 MIESZKAŃ DLA OSÓB Z NIEPEŁNOSPRAWNOŚCIĄ W RAMACH PROGRAMU „SAMODZIELNOŚĆ, AKTYWNOŚĆ, MOBILNOŚĆ WSPOMAGANE SPOŁECZNOŚCI MIESZKANIOWE”		BRANŻA: JEDNOSTKA WYKONAWCZA: PROJEKTANT SPECJALNOŚCI ARCHYTEKTONICZNEJ: PROJEKTANT SPRAWDZAJĄCY SPECJALNOŚCI ARCHYTEKTONICZNEJ:	ARCHITEKTONICZNA ArchiGan Pracownia Architektury - Jacek Gancarz mgr inż. arch. Jacek Gancarz mgr inż. arch. Jakub Czernecki 5/PKOK/2017 RZUT PIĘTRA 1:100
LOKALIZACJA: ULICA: dz. nr ewid.:	POTOK 645/8	POWIAT: GMINA: OBREB:	KROŚNIENSKI JEDLICZE POTOK-0009
WŚLASKIE PRAWA WYNIKAJĄCE Z PRAW AUTORSKICH I POKREWNYCH ZASTRZEŻONE		DATA OPRACOWANIA: 2025-05-10	SKALA: 1:19,87 NUMER RYSUNKU: A1.2 ZM