


PLAN INSTALACJI ELEKTRYCZNEJ
RZUT PARTERU - skala 1:100

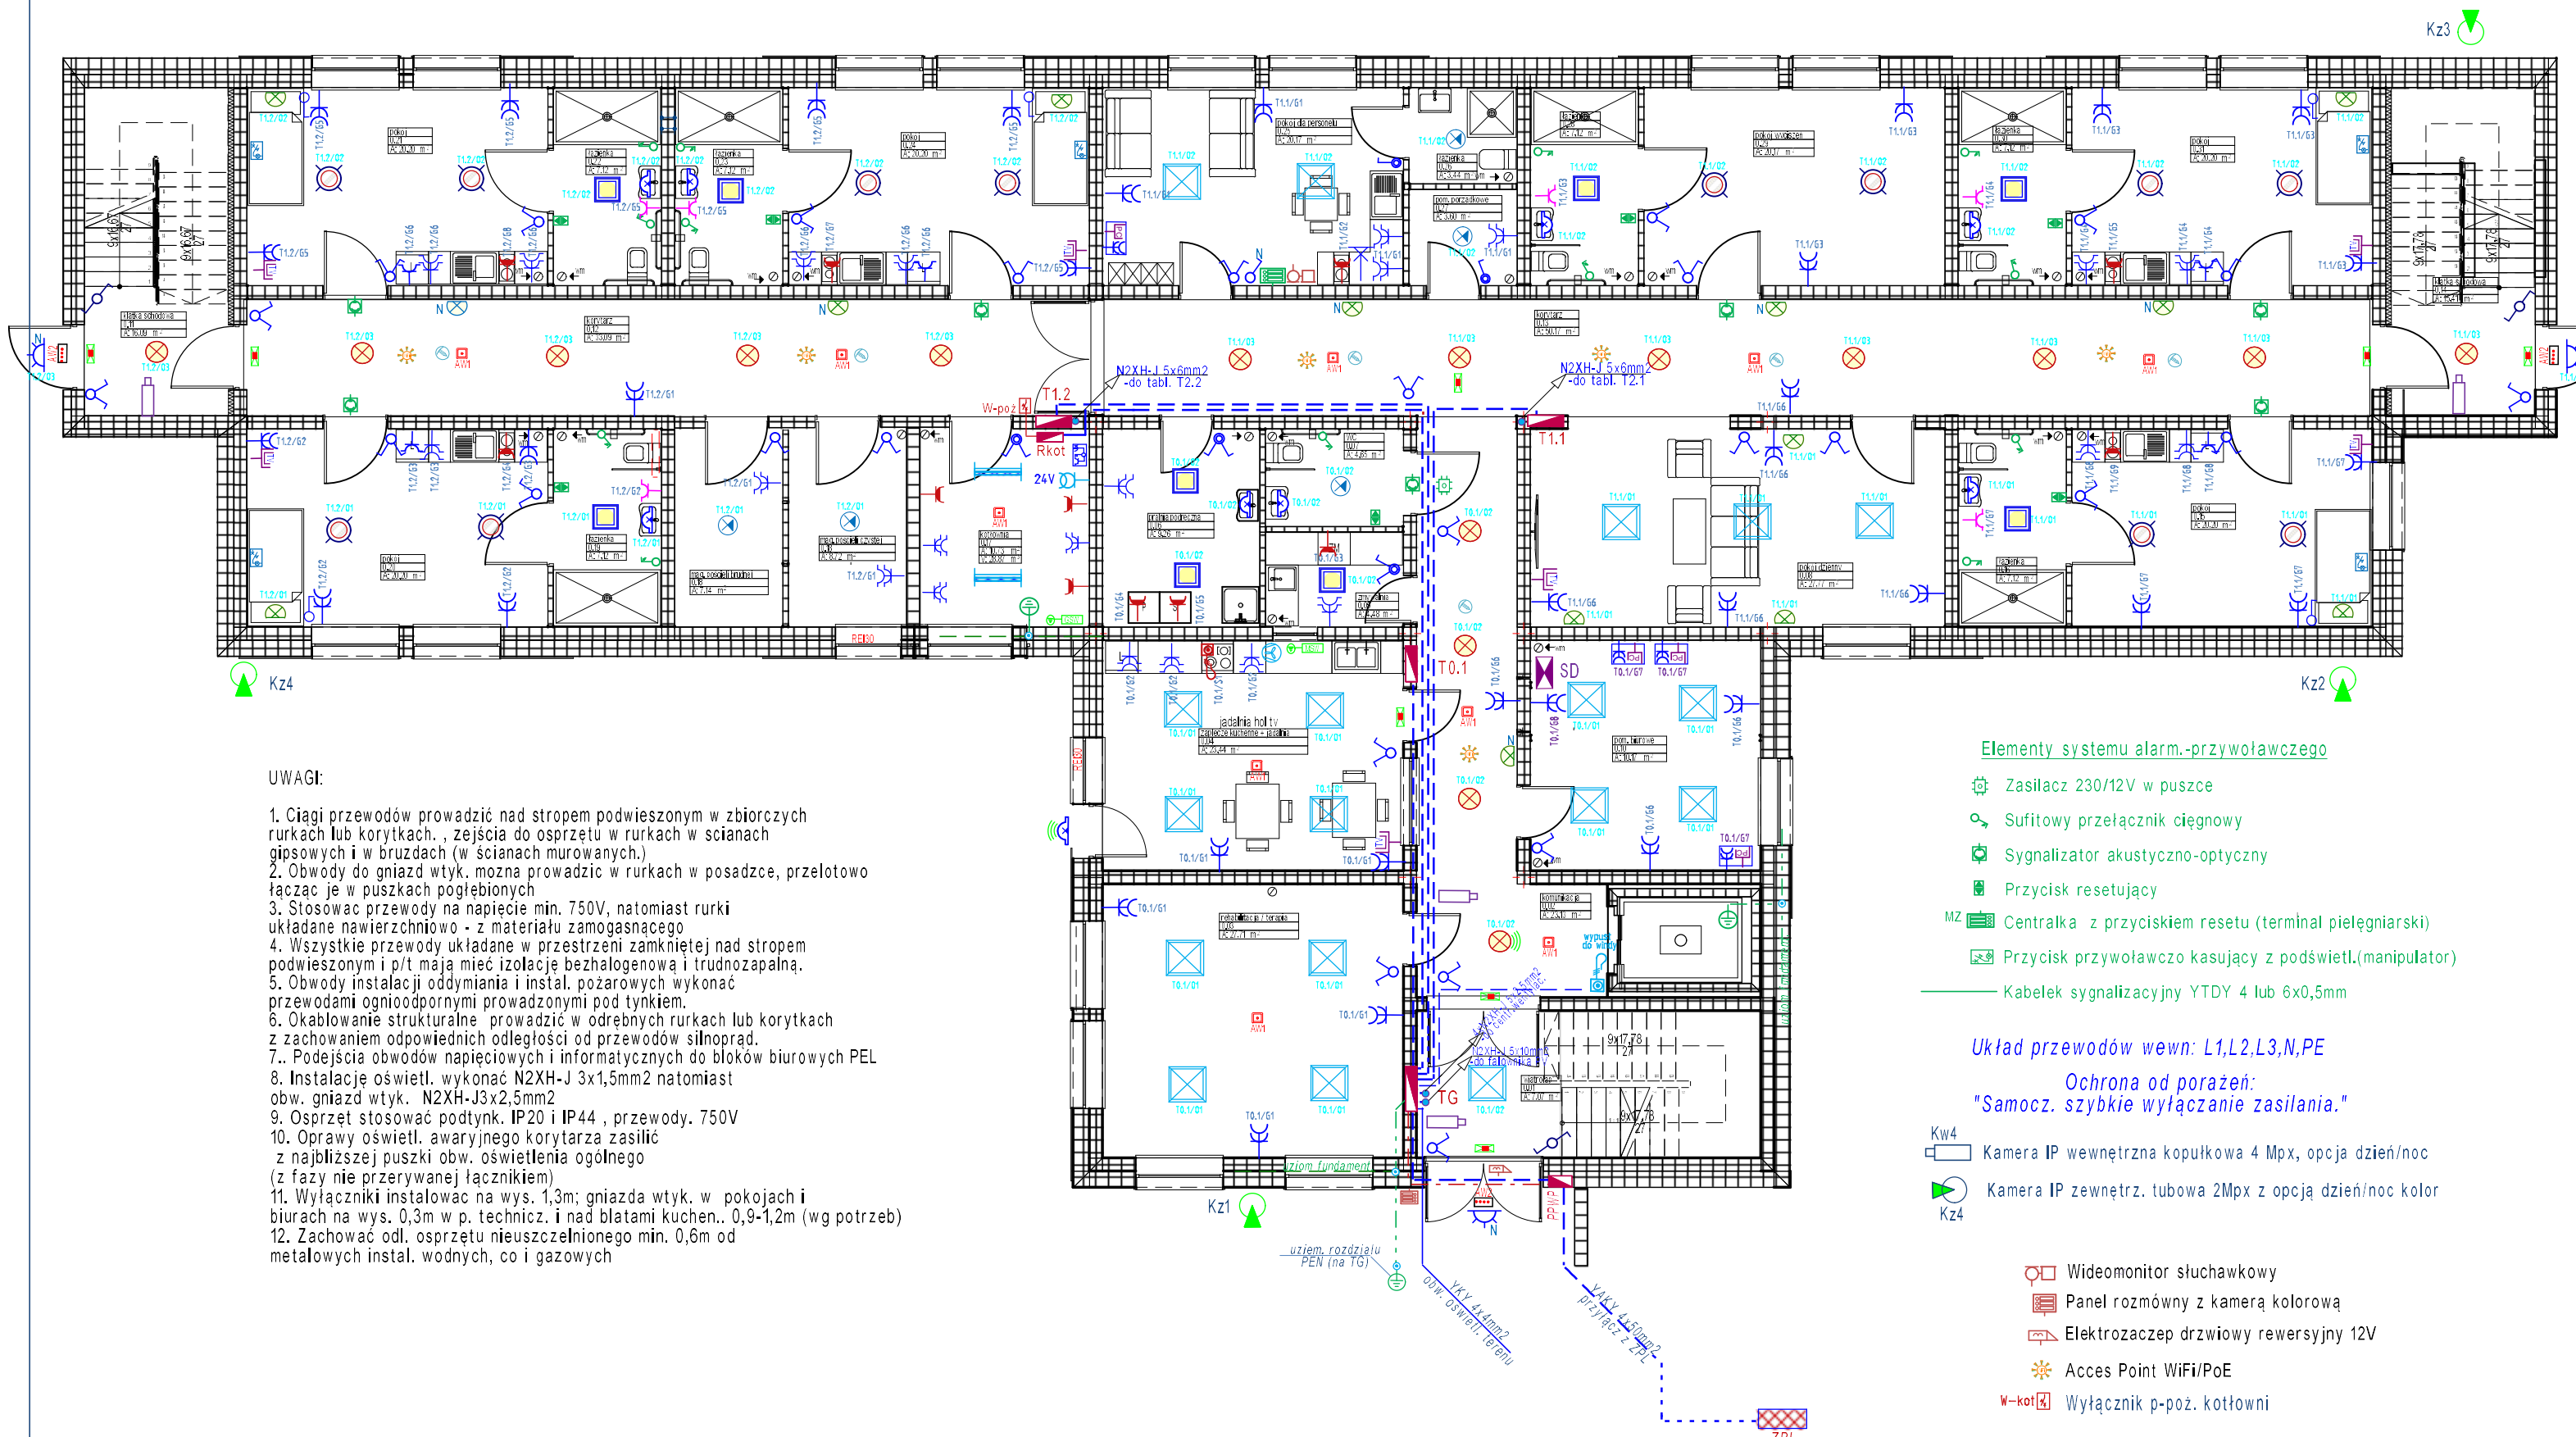

UWAGI:

1. Ciągi przewodów prowadzić nad stropem podwieszonym w zbiorczych rurkach lub korytkach. , zejścia do osprzętu w rurkach w ścianach gipsowych i w bruzdach (w ścianach murowanych.)
2. Obwody do gniazd wtyk. można prowadzić w rurkach w posadzce, przelotowo łącząc je w puszkach pogłębionych
3. Stosować przewody na napięcie min. 750V, natomiast rurki układane nawierzchniowo - z materiału zamogasnącego
4. Wszystkie przewody układane w przestrzeni zamkniętej nad stropem podwieszonym i p/t mają mieć izolację bezhalogenową i trudnozapalną.
5. Obwody instalacji oddymiania i instal. pożarowych wykonać przewodami ognioodpornymi prowadzonymi pod tynkiem.
6. Okablowanie strukturalne prowadzić w odrębnych rurkach lub korytkach z zachowaniem odpowiednich odległości od przewodów siłnoprąd.
- 7.. Podejścia obwodów napięciowych i informatycznych do bloków biurowych PEL
8. Instalację oświetl. wykonać N2XH-J 3x1,5mm2 natomiast obw. gniazd wtyk. N2XH-J3x2,5mm2
9. Osprzęt stosować podtynk. IP20 i IP44 , przewody. 750V
10. Oprawy oświetl. awaryjnego korytarza zasilić z najbliższej puszkii obw. oświetlenia ogólnego (z fazy nie przerywanej łącznikiem)
11. Wyłączniki instalować na wys. 1,3m; gniazda wtyk. w pokojach i biurach na wys. 0,3m w p. technicz. i nad blatami kucheni.. 0,9-1,2m (wg potrzeb)
12. Zachować odl. osprzętu nieuszczelnionego min. 0,6m od metalowych instal. wodnych, co i gazowych

Elementy systemu alarm.-przywoławczego

- Zasilacz 230/12V w puszcze
- Sufitowy przełącznik ścięgowy
- Signalizator akustyczno-optyczny
- Przycisk resetujący
- Centralka z przyciskiem resetu (terminal pielęgniarski)
- Przycisk przywoławczo kasujący z podświetl.(manipulator)
- Kabelek sygnalizacyjny YTDY 4 lub 6x0,5mm

Układ przewodów wewn: L1,L2,L3,N,PE

Ochrona od porażeń:
"Samocz. szybkie wyłączenie zasilania."

- Kw4 Kamera IP wewnętrzna kopułkowa 4 Mpx, opcja dzień/noc
- Kz4 Kamera IP zewnętrz. tubowa 2Mpx z opcją dzień/noc kolor

- Wideomonitor słuchawkowy
- Panel rozmówny z kamerą kolorową
- Elektrozaczep drzwiowy rewersyjny 12V
- Acces Point WiFi/PoE
- Wyłącznik p-poż. kotłowni

PiN.IN.EL

Obiekt: Budynek 12 samodzielnych mieszkań dla osób niepełnosprawnych w ramach Programu Samodzielność, Aktywność, Mobilność" Wspomagane Spółdzielczości Mieszkań.
Adres: Potok dz. nr 8; Gm. Jedlicze

Zad.: Instalacje elektryczne wewnętrzne
Treść rys.: RZUT PARTERU 1:100

Projekt:
PV- Potok DPS
Data:
Styczeń 2025r

Projektant:
inż. Ludwik Więch
Uprawnienia:
nr GT-834A/42/77

Podpis:

Rys. nr
E-1