


PLAN INSTALACJI ELEKTRYCZNEJ
RZUT PIĘTRA - skala 1:100

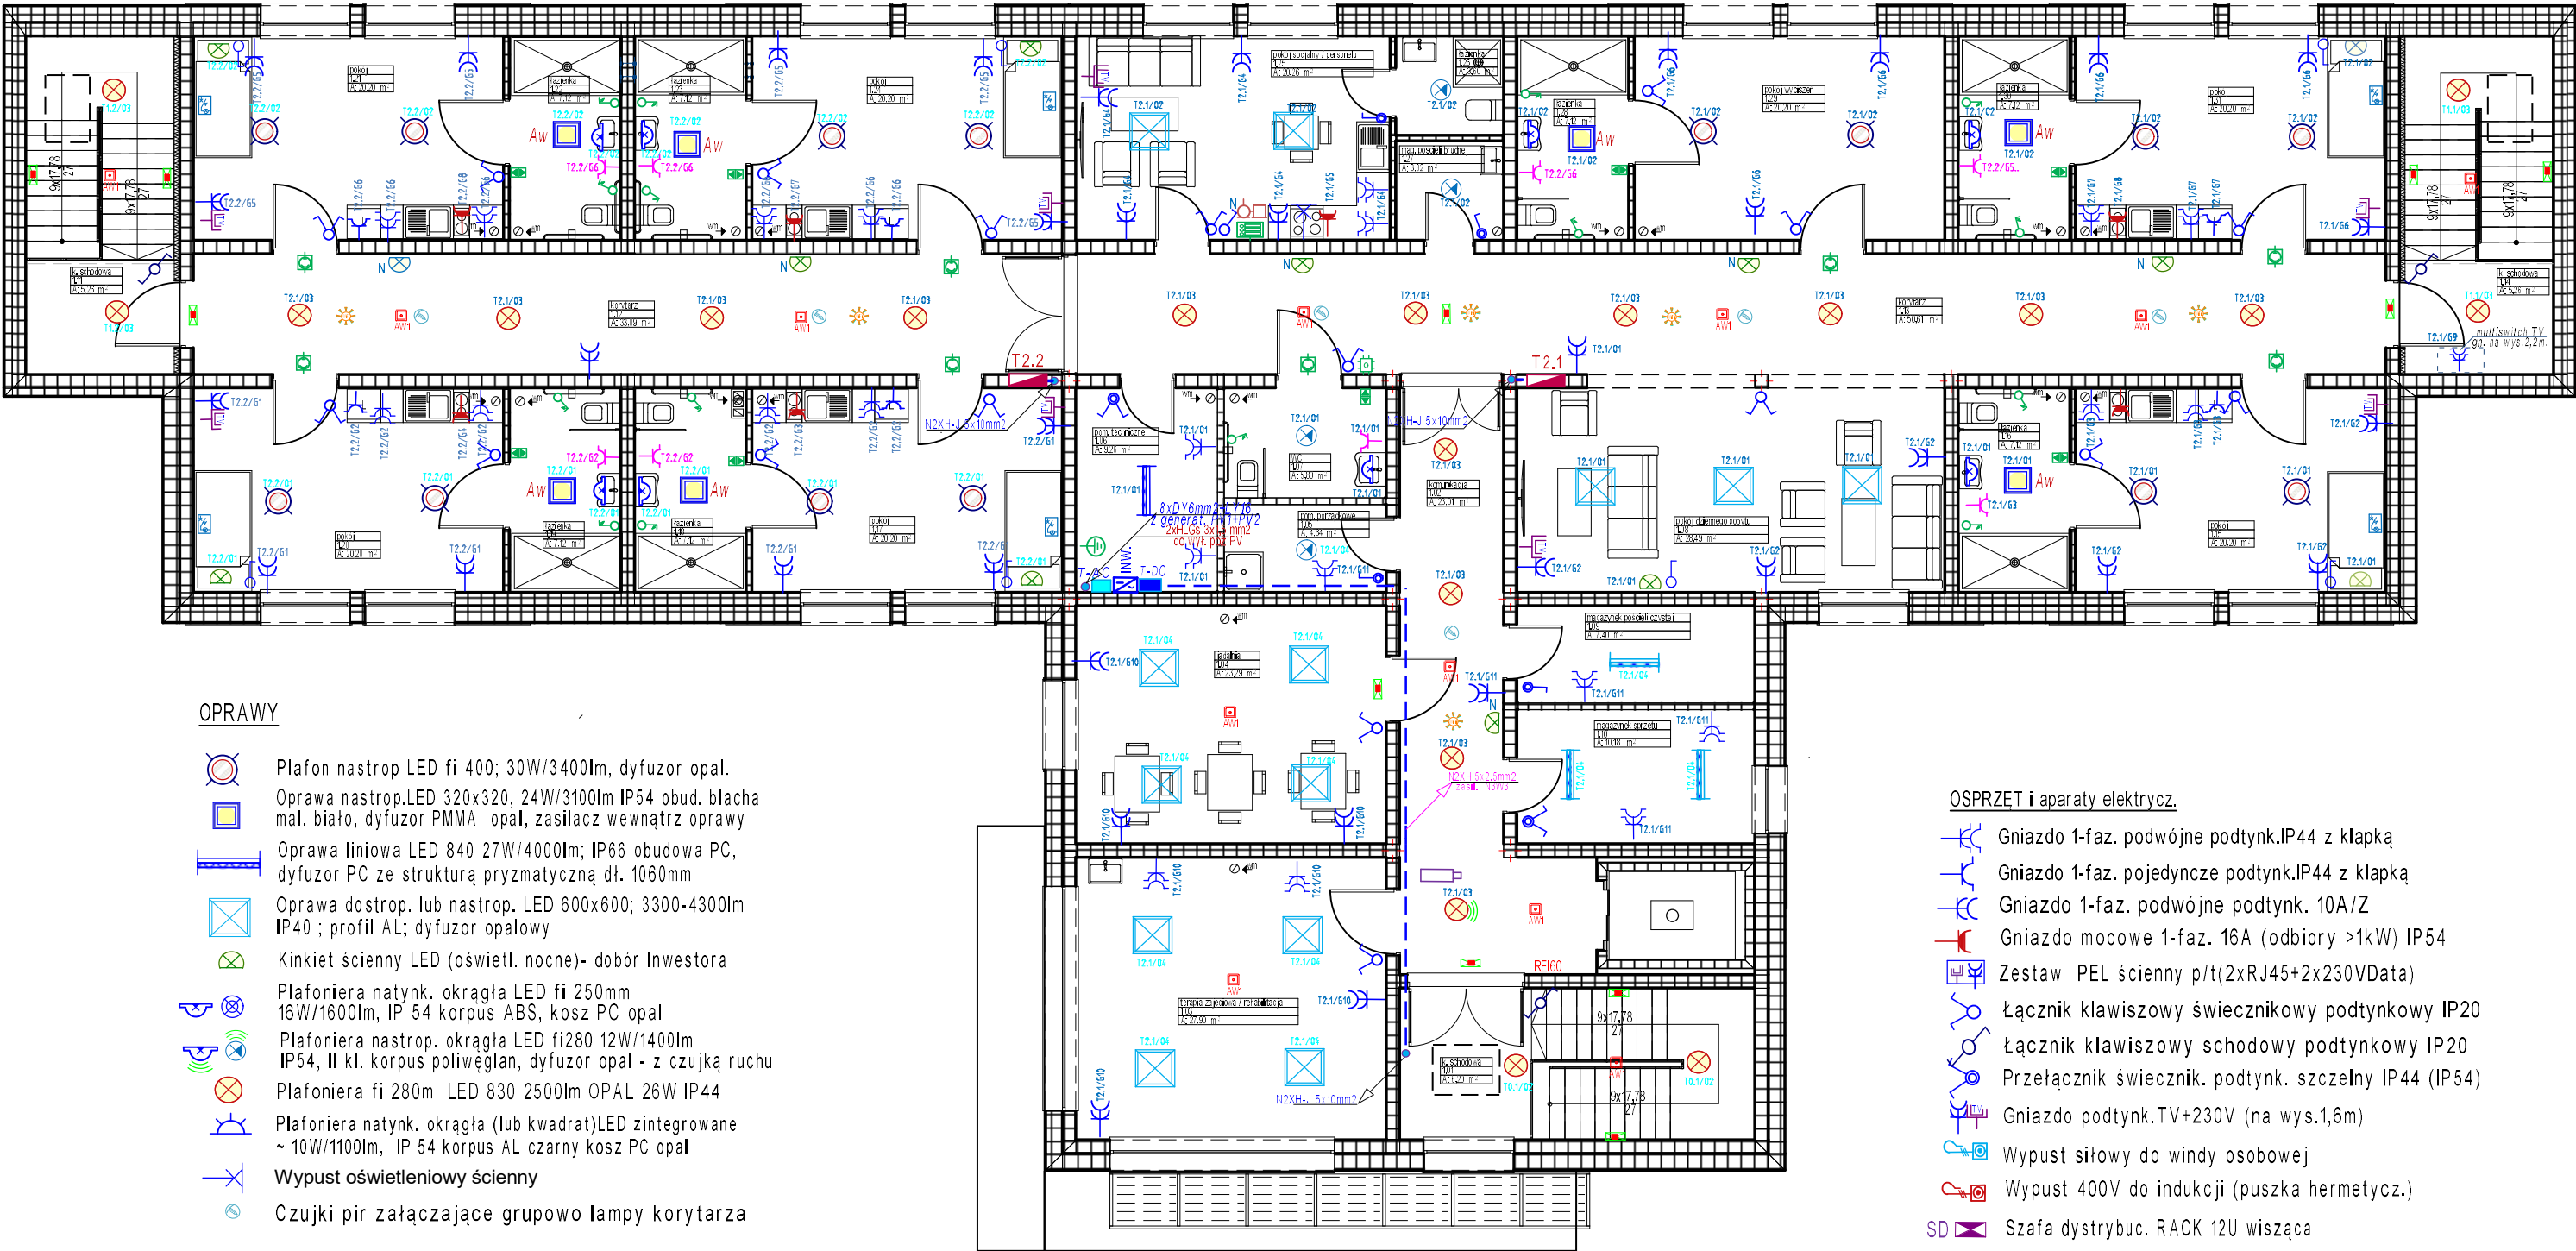

OPRAWY

- Plafon nastrop LED fi 400; 30W/3400lm, dyfuzor opal.
- Oprawa nastrop.LED 320x320, 24W/3100lm IP54 obud. blacha mal. bialo, dyfuzor PMMA opal, zasilacz wewntrz oprawy
- Oprawa liniowa LED 840 27W/4000lm; IP66 obudowa PC, dyfuzor PC ze strukturą pryzmatyczną dł. 1060mm
- Oprawa dostrop. lub nastrop. LED 600x600; 3300-4300lm IP40 ; profil AL; dyfuzor opalowy
- Kinkiet ścienny LED (oświetl. nocne)- dobór Inwestora
- Plafoniera natynk. okrągła LED fi 250mm 16W/1600lm, IP 54 korpus ABS, kosz PC opal
- Plafoniera nastrop. okrągła LED fi280 12W/1400lm IP54, II kl. korpus poliwęglan, dyfuzor opal - z czujką ruchu
- Plafoniera fi 280m LED 830 2500lm OPAL 26W IP44
- Plafoniera natynk. okrągła (lub kwadrat)LED zintegrowane ~ 10W/1100lm, IP 54 korpus AL czarny kosz PC opal
- Wypust oświetleniowy ścienny
- Czujki pir załączające grupowo lampy korytarza

Oświetl. AW

- Oprawa oświetl. ewakuac. LED 3W IP65 1h autotest.
- Oprawa oświetl. kierunk. LED 500 cd/m2 IP40 1h autotest,
- Oprawa oświetlenia ewakuacyjnego LED 4W IP65 1h autotest, Wszystkie AW ze świadectwem dopuszczenia CNBOP
- Aw Oznaczenie oprawy z funkcją awaryjną AW

OSPRZET i aparaty elektrycz.

- Gniazdo 1-faz. podwójne podtynk.IP44 z klapką
- Gniazdo 1-faz. pojedyncze podtynk.IP44 z klapką
- Gniazdo 1-faz. podwójne podtynk. 10A/Z
- Gniazdo mocowe 1-faz. 16A (odbioru >1kW) IP54
- Zestaw PEL ścienny p/t(2xRJ45+2x230VData)
- Łącznik klawiszowy świecznikowy podtynkowy IP20
- Łącznik klawiszowy schodowy podtynkowy IP20
- Przetacznik świecznik. podtynk. szczelny IP44 (IP54)
- Gniazdo podtynk.TV+230V (na wys.1,6m)
- Wypust siłowy do windy osobowej
- Wypust 400V do indukcji (puszka hermetycz.)
- SD Szafa dystrybuc. RACK 12U wisząca
- Tablice elektrycz. rozdzielcze podtynk.(w kotłowni IP65)
- Główna szyna połączeń wyrównawczych
- Wypust uziem. do miejscowych połączeń wyrównawcz.
- Aparaty instalacji fotowoltaicznej

Układ przewodów wewn: L1,L2,L3,N,PE

Ochrona od porażen:
"Samocz. szybkie wyłączenie zasilania."

PiN.IN.EL

Obiekt: Budynek 12 samodzielnych mieszkań dla osób niepełnosprawnych w ramach Programu Samodzielność, Aktywność, Mobilność" Wspomagane Spółdzielczości Mieszkań.
Adres: Potok dz. nr 8; Gm. Jedlicze

Zad.: Instalacje elektryczne wewnętrzne
Treść rys.: RZUT PIĘTRA 1:100

Projekt:
PV- Potok DPS
Data:
Styczeń 2025r

Projektant:
inż. Ludwik Więch
Uprawnienia:
nr GT-834A/42/77

Podpis:

Rys. nr
E-2