


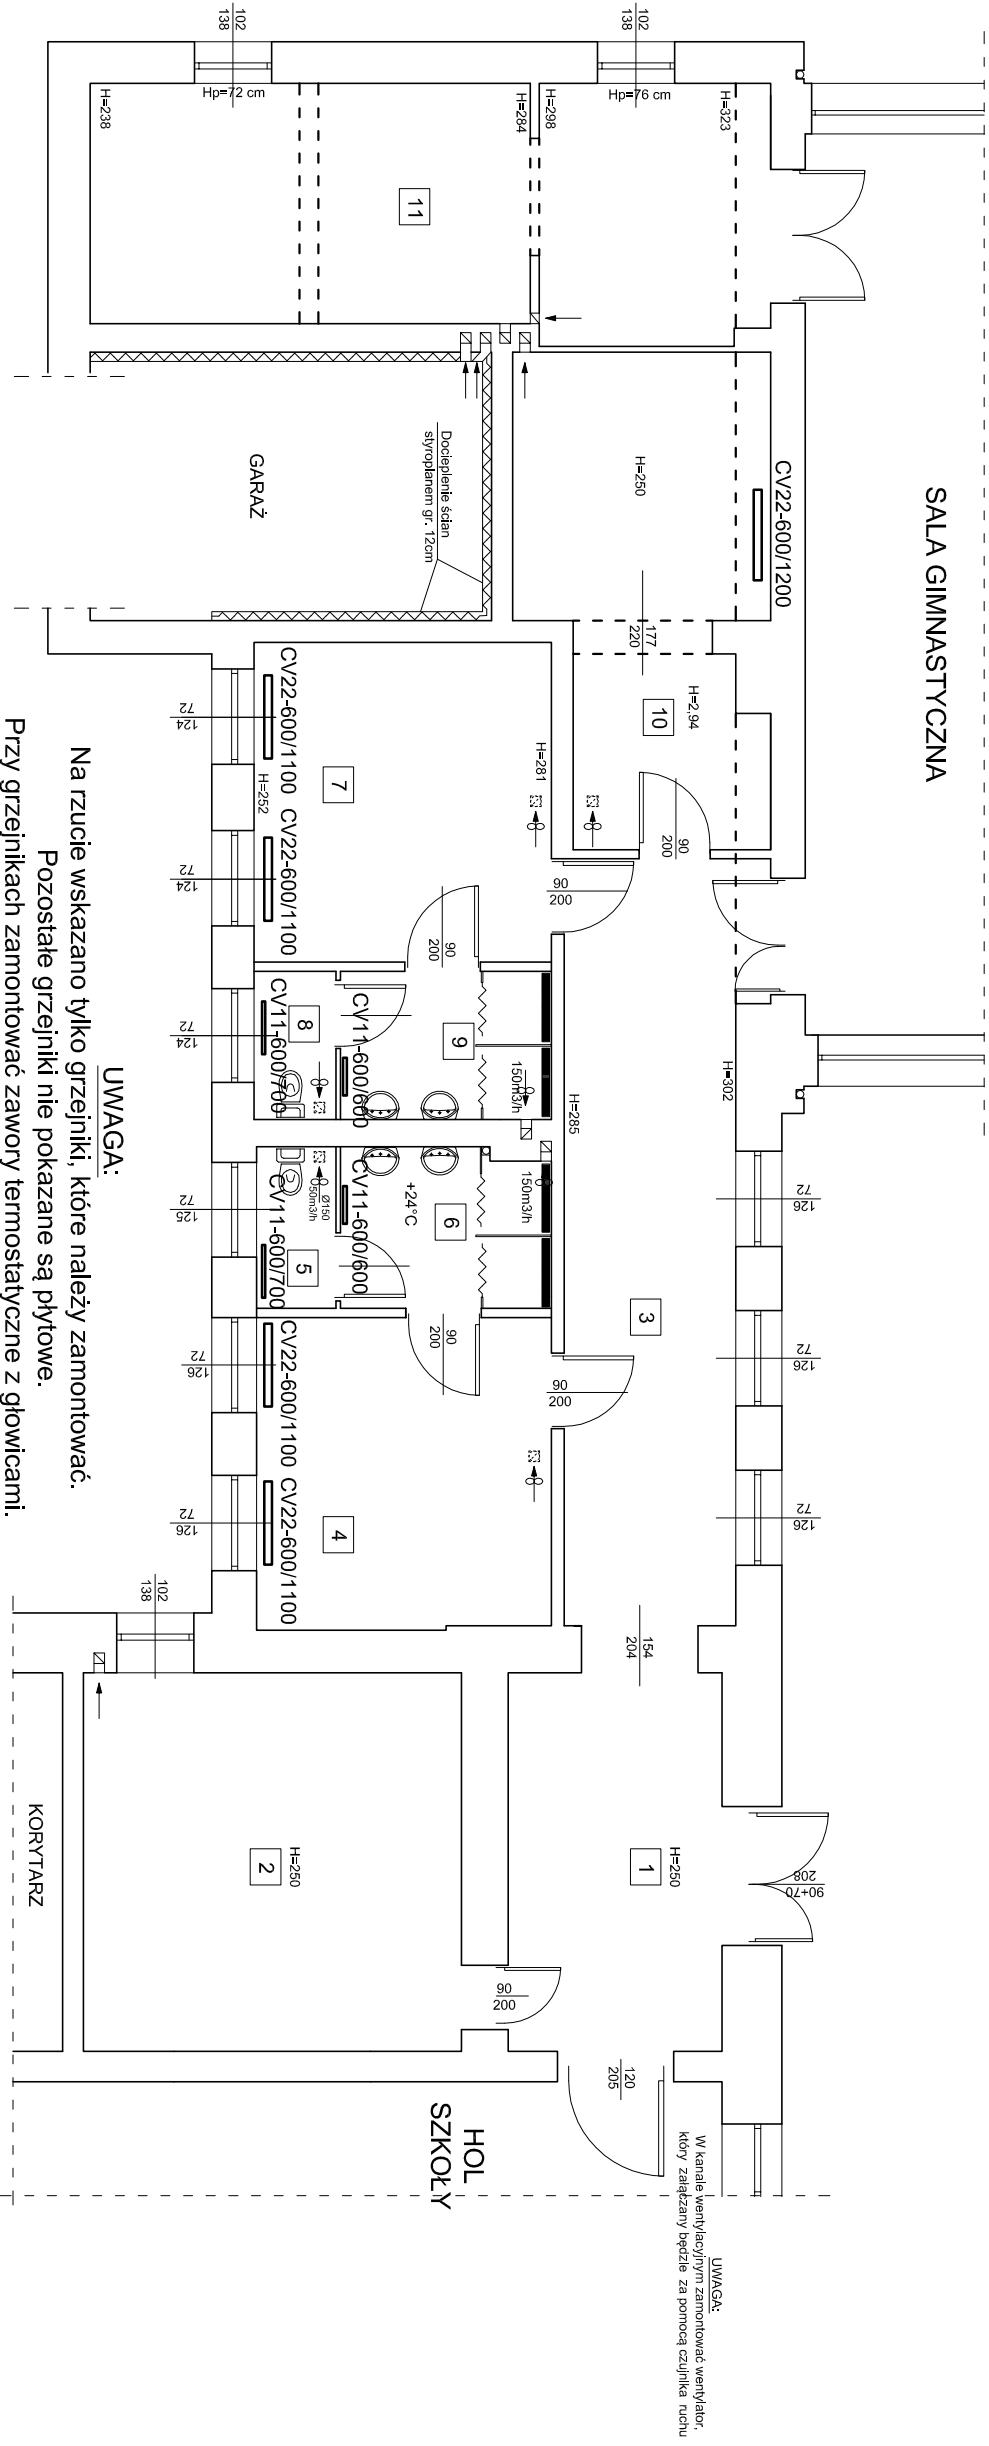

UWAGA:
Na rzucie wskazano tylko grzejniki, które należy zamontować.
Pozostałe grzejniki nie pokazane są płytowe.
Przy grzejnikach zamontować zawory termostatyczne z głowicami.
W sztniach i sanitariatach rury prowadzić w bruzdach

PRACOWNIA PROJEKTOWA "MM-PROJEKT"			
Maciej Marchniak			
Aleja Wojska Polskiego 98 68-200 Żary tel. 661-936-630			
Zadanie:	MODERNIZACJA ZAPLECZA SALI GIMNASTYCZNEJ W BUDYNKU ZESPOŁU SZKOŁ OGÓLNOKSZTAŁCĄCYCH I TECHNICZNYCH W ŻARACH		
Adres inwestycji:	68-200 Żary działka nr 23/4, obręb 0001; Jednostka ewidencyjna 081102_1 Żary		
Inwestor:	Powiat Żarski Al. Jana Pawła II 5 68-200 Żary		
Tytuł rysunku:	Rzut parteru - instalacja co		
Projektant:	mgr inż.	upr.LBS.0043.PIWOK.10	
Kierownik zespołu	MACEJ MARCHNIAK	Specjalność konstr. - bud.	
Branża:	PROJEKT BUDOWLANY	Skala: 1:100 Data: X. 2019r.	Nr rysunku: 6