


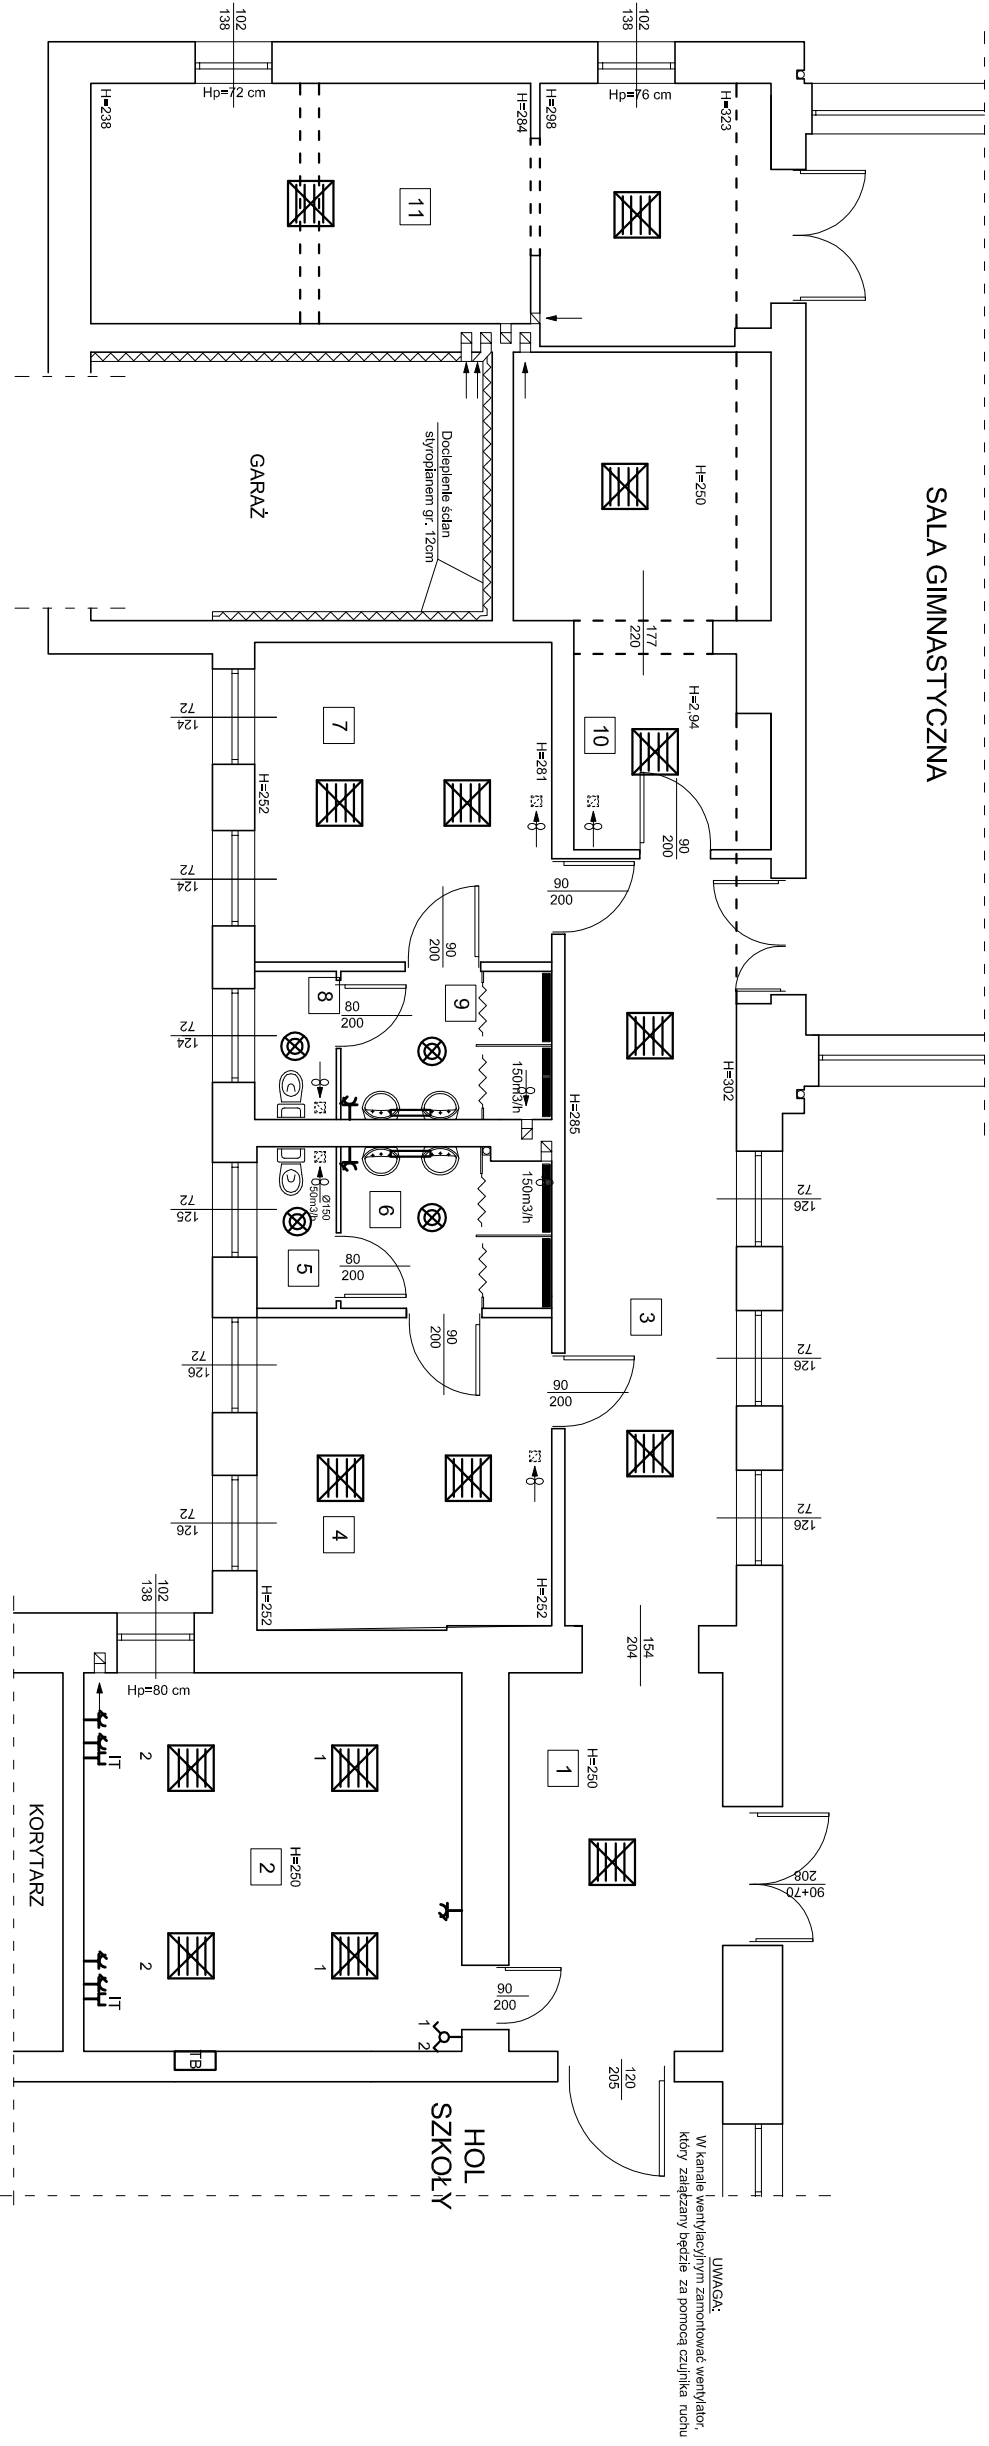

UWAGA:

Wszystkie oprawy led złączane czujnikiem ruchu pócz pomieszczenia nr 2

W węzłach sanitarnych oprawy i gniazda hermetyczne.

Do obwodu oświetleniowego podłączyć wentylatory.

Zasilanie tablicy TB wykonać z rozdzielni głównej zlokalizowanej w holu szkoły na parterze.

Oświetlenie sali gimnastycznej włączyć do projektowanej TB

PRACOWNIA PROJEKTOWA "MM-PROJEKT"			
Matej Marciniaś			
Aleja Wojska Polskiego 98 68-200 Żary tel. 661-936-630			
Zadanie:	MODERNIZACJA ZAPLECZA SALI GIMNASTYCZNEJ W BUDYNKU ZESPOŁU SZKOŁ OGÓLNOKSZTAŁCĄCYCH I TECHNICZNYCH W ŻARACH		
Adres inwestycji:	68-200 Żary działka nr 23/4; obręb 0001; Jednostka ewidencyjna 081102_1 Żary		
Inwestor:	Powiat Żarski Al. Jana Pawła II 5 68-200 Żary		
Tytuł rysunku:	Rzut parteru - instalacja elektryczna		
Projektant:	mgr inż.	upr.LBS.0043.PIWOKT10	
Kierownik zespołu	MATEJ MARCINIĄK	Specjalność konstr. - bud.	
Branża:	PROJEKT BUDOWLANY	Skala: 1:100 Data: X. 2019r.	Nr rysunku: 7