


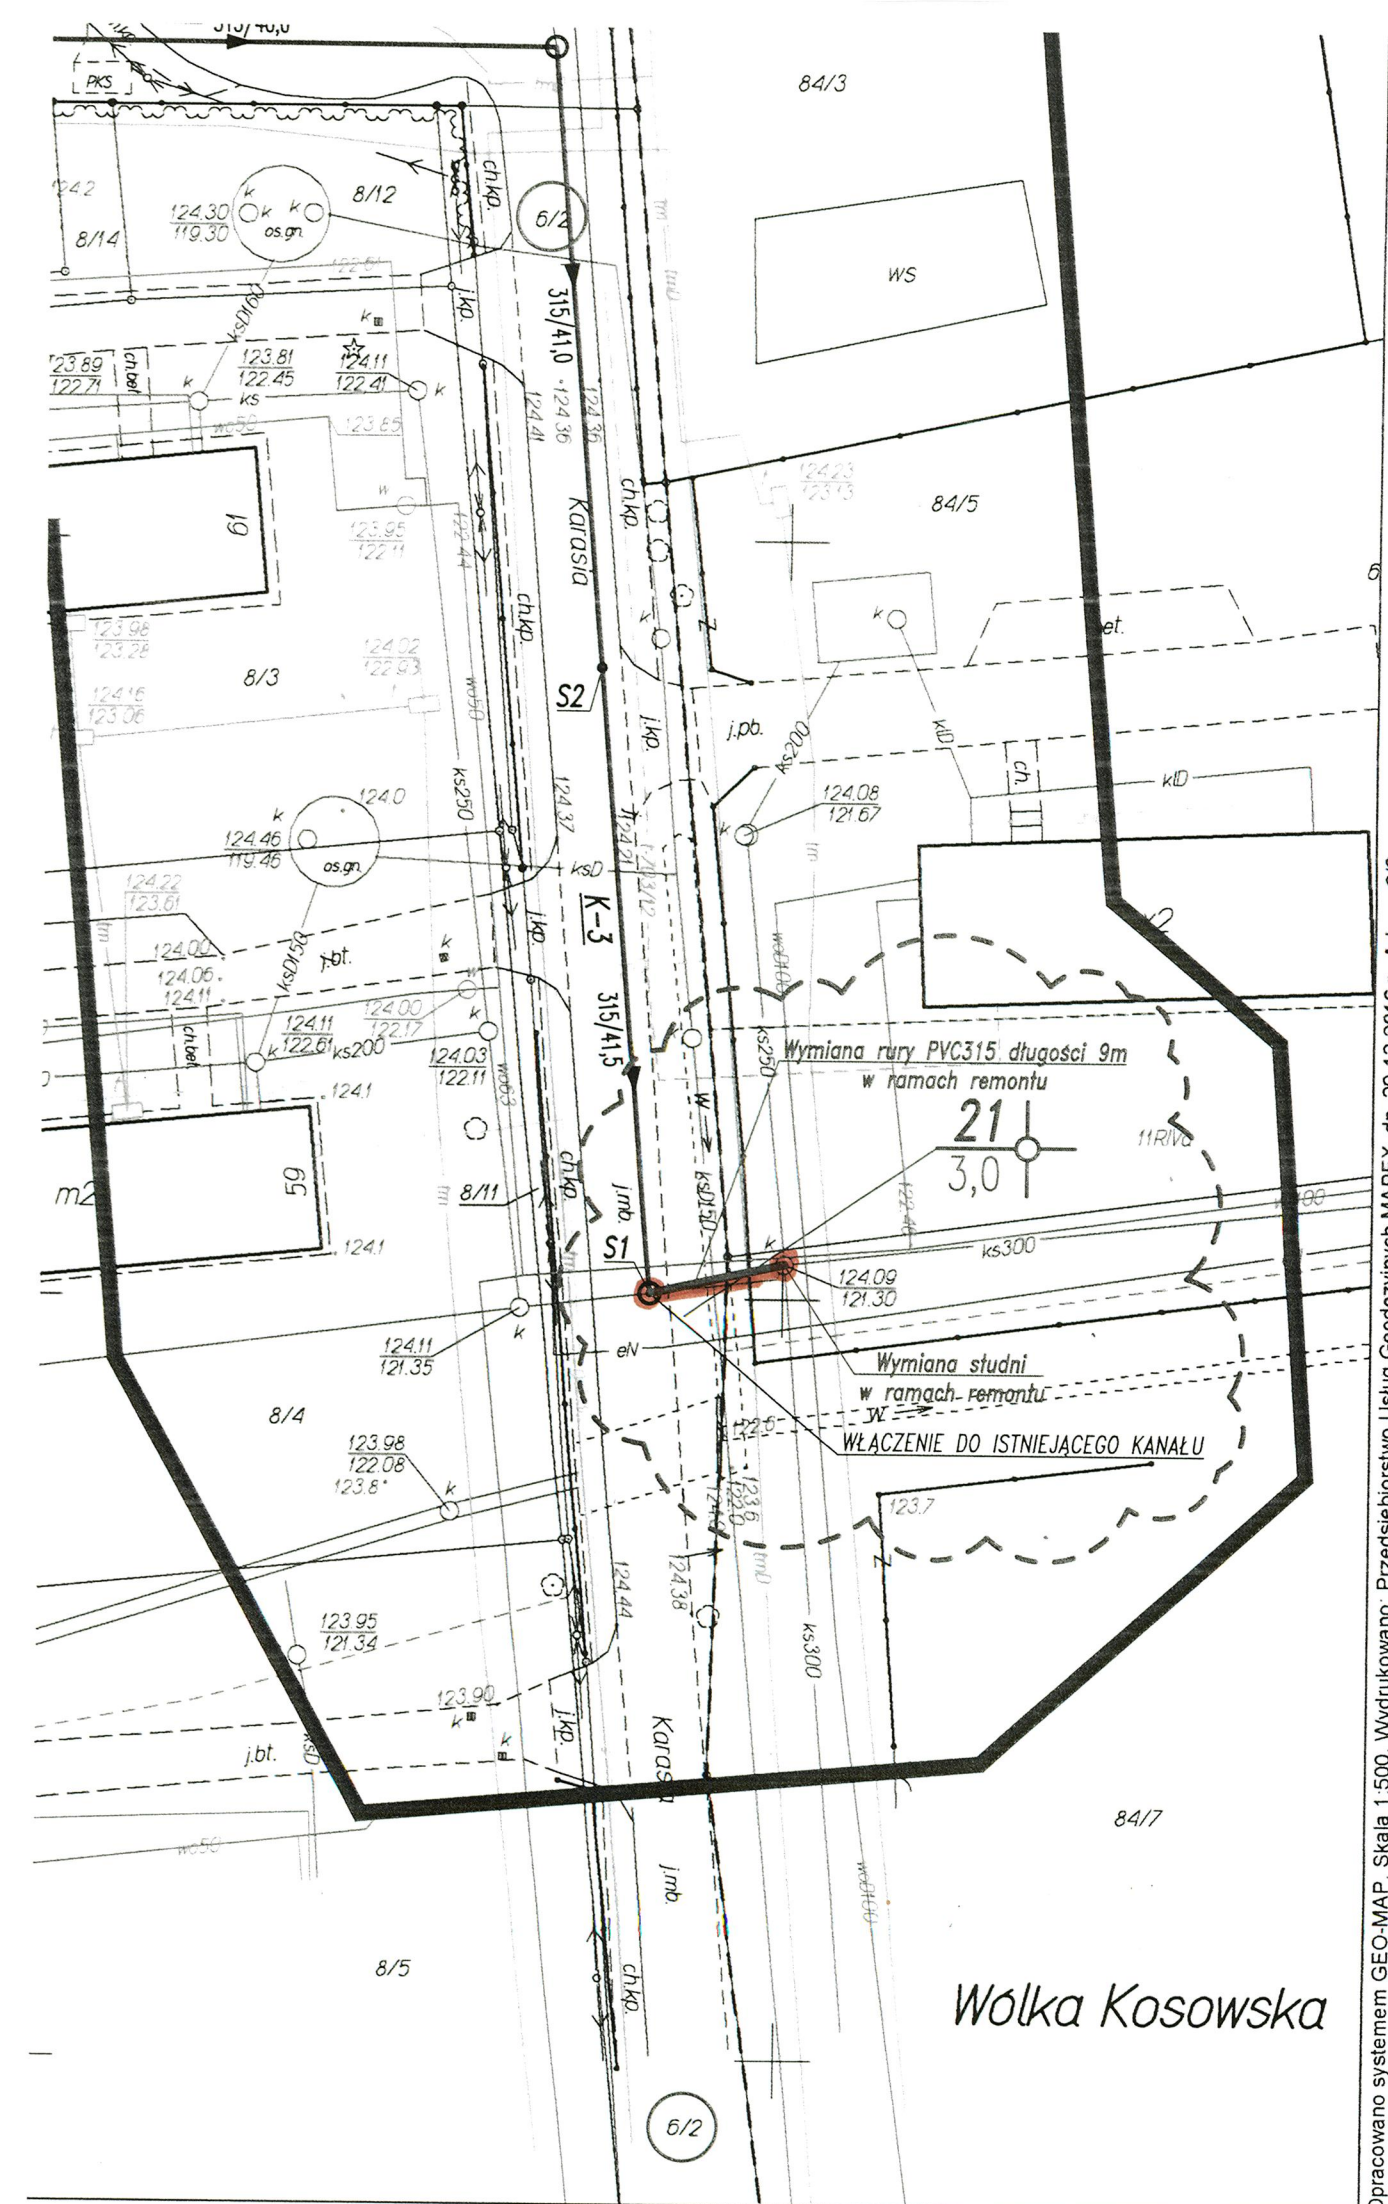

Opracowano systemem GEO-MAP. Skala 1:500. Wydrukowano: Przedsiębiorstwo Usług Geodezyjnych MAPEX, dn. 29-12-2016 r., Arkusz 6/6
UWAGA! Punkty graniczne w zakresie opracowania GEK 6640.7105.2016 spełniają standardy techniczne Rozporządzenia Ministra Rozwoju Regionalnego i Budownictwa w sprawie ewidencji gruntów i budynków (Dz. U. Nr 38 poz

MAPA DO CELÓW PROJEKTOWYCH
skala 1:500
0010 Kosów, 0011 PAN Kosów,
0031 Wólka Kosowska
gmina 141803_2 Lesznów, powiat piaseczyński
Służebności gruntowych nie badano.

Mapa uzupełniona pomiarem sytuacyjno-wysokościowym w oznaczonych granicach kolorem zielonym, zastrzega się jednocześnie, że na obszarze objętym tym zakresem może występować dodatkowe uzbrojenie podziemne, o którego istnieniu nie uzyskano informacji w instytucjach branżowych i nie dają się wykryć aparaturą. Mapa niniejsza może służyć do opracowania projektu technicznego i uzgodnienia w ZUD.

Piaseczno, dn. 29.12.2016 r., GEK.6640.7105.2016

ZASIĘG ROBÓT INŻYNIERYJNYCH OBJĘTY PRZETARGIEM

LEGENDA:

— - trasy rurociągów kanalizacji grawitacyjnej

STAWIENIE RZĘDNYCH STUDNI KANALIZACYJNYCH		
studni	Rzędna włazu	Rzędna dna
Kanał K-3		
S1	124,30	121,33
S2	124,27	121,58
S3	124,42	121,70
S4	124,60	121,82
S5	124,80	121,94
S6	124,96	122,01
S7	125,02	122,04
S8	125,22	122,19
S9	125,38	122,34
S10	125,50	122,37
S11	125,49	122,52
S12	125,11	122,67
SR2	125,00	122,82

W myśl §8 ust.1 Rozp. Min. Infrastr. i Rozwoju (D.U. 2015r. Poz.1554)
poświadczam, że kopia mapy do celów projektowych jest zgodna z oryginałem.

INWESTOR: Gmina Lesznów, ul. Gminnej Rady Narodowej 60, 05-506 Lesznów			
65-729 Zielona Góra, ul. Energetyków 7 PRZEDSIĘBIORSTWO INŻYNIERII ŚRODOWISKA BSB Sp. J.			
NAZWA INWESTYCJI: BUDOWA SIECI KANALIZACJI SANITARNEJ W ULICY PODLEŚNEJ W MIEJSCOWOŚCI KOSÓW			
ADRES OBIEKTU BUDOWLANEGO: Miejscowość Kosów ulice: Podlesna, Żytnia, Nadrzeczna, Karasia; obręby: 0010 Kosów, 0011 Pan Kosów; Gmina Lesznów; powiat piaseczyński; woj. mazowieckie			
NAZWA OBIEKTU BUDOWLANEGO: BUDOWA SIECI KANALIZACJI SANITARNEJ Z PRZYŁĄCZAMI I URZĄDZENIAMI		TYTUŁ: PROJEKT ZAGOSPODAROWANIA TERENU	
PROJEKTANT w specjalności instalacyjnej w zakresie sieci, instalacji i urządzeń wodociąg i kanalizacyjnych, ciepłych, wentylacji i gaz.: mgr inż. Małgorzata Warcholińska	PODPIS	NR UPR. 34/2003/ZG (branża sanitarna)	STADIUM: PROJEKT BUDOWLANY
SPRAWDZIŁ w specjalności instalacyjno-inżynierskiej: mgr inż. Joanna Siegiej		NR UPR. 4/89/ZG (branża sanitarna)	SKALA: 1:500
ASYSTENT PROJEKTANTA: mgr inż. Anna Szuszkiewicz		NR PROJEKTU: -	DATA: Maj 2017r.
ASYSTENT PROJEKTANTA: mgr inż. Marta Koniecka		NR WERSJI: -	NR ZLECENIA: 9/2016
ASYSTENT PROJEKTANTA: mgr inż. Marek Stańko			NR RYSUNKU: 5