


PROFIL PODŁUŻNY - DROGA D3

SKALA 1:50/1:500

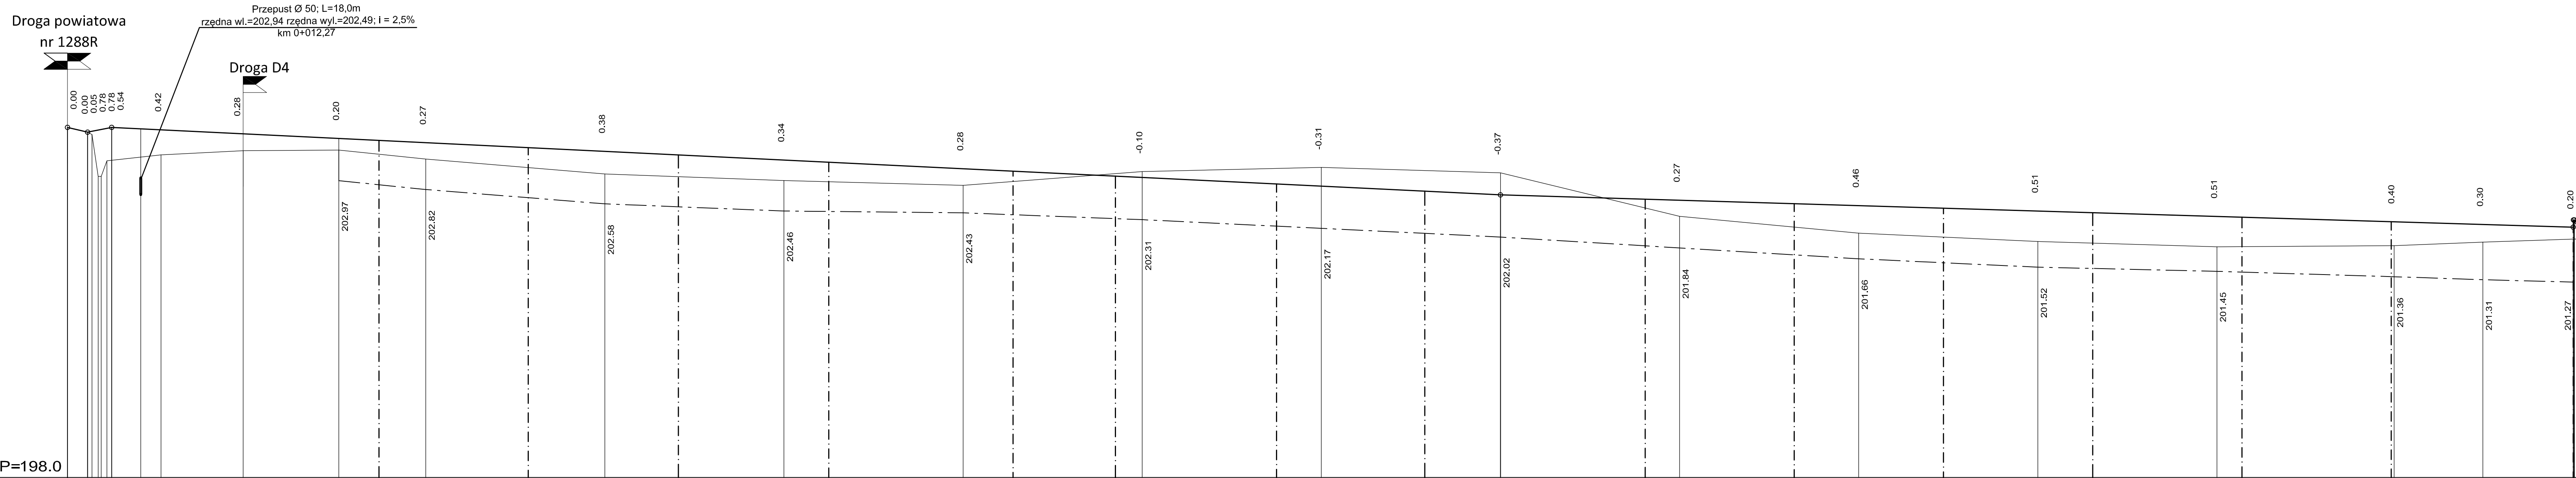

SKALA 1:50/1:500

PP=198.0

RZEDNE NIWELETY	203.86 203.79 203.75 203.81 203.82 203.84 203.86 203.82 203.78 203.75 203.68 203.66 203.60 203.47 203.46 203.31 203.28 203.17 203.02 202.88 202.88 202.73 202.64 202.63 202.55 202.46 202.37 202.28 202.24 202.19
ELEMENTY NIWELETY	L=232.60 I= -0.486 % L=179.67 I= -0.301 %
RZEDNE TERENU	203.86 203.79 203.75 203.04 203.30 203.40 203.47 203.48 203.33 203.08 202.97 203.12 203.19 203.10 202.37 202.09 201.95 201.86 201.88 201.94 201.99
ELEMENTY TRASY W PLANIE	L=24.96 D=8.57693 L=24.25 R=180 L=38.78 D=7.07236 L=38.88 R=350 L=82.31 R=400 L=62.66 D=9.97237 L=152.55
ODLEGLOSCI	0.00 3.37 4.70 5.15 5.65 5.60 7.40 15.66 24.96 29.43 45.45 49.21 60.00 87.99 90.00 20.00 26.87 50.00 80.00 9.18 10.00 40.00 70.00 71.84 0.00 30.00 60.00 89.68 4.54 19.67 19.67 19.67 20.62
KILOMETRY I HEKTOMETRY	0+0 0+1 0+2 0+3 0+4

LEGENDA:

- projektowana niweleta
- teren istniejący
- projektowany rów prawostronny
- projektowany wpust ściekowy strona prawa

WOSAN - USŁUGI PROJEKTOWE, ul. Karbońska 5/10, 25-640 Kielce					<i>Opracowanie</i> P.B.
	<i>Imię i nazwisko</i>	<i>Numer uprawnień</i>	<i>Specjalność</i>	<i>Podpis</i>	
<i>Projektował</i>	mgr inż. Sebastian Zatorski	SWK/0143/ POOD/09	drogowa		<i>Data</i> 03.2015 r.
<i>Opracował</i>	mgr inż. Kamil Rękas	-	drogowa		
<i>Sprawił</i>	Krzysztof Grosicki	24/80	drogowa		<i>Skala</i> 1:500
Przedsięwzięcie Budowa dróg, sieci kanalizacji sanitarnej, deszczowej, wodociągowej i sieci energetycznej dla uzbrojenia terenów inwestycyjnych w Zawadzie Gm. Dębica					
Inwestycja Budowa dróg, sieci kanalizacji deszczowej i sieci energetycznej dla uzbrojenia terenów inwestycyjnych w Zawadzie gm. Dębica					
<i>Przedmiot rysunku</i>					<i>Numer rysunku</i>
Profil podłużny - droga D3					3.3