
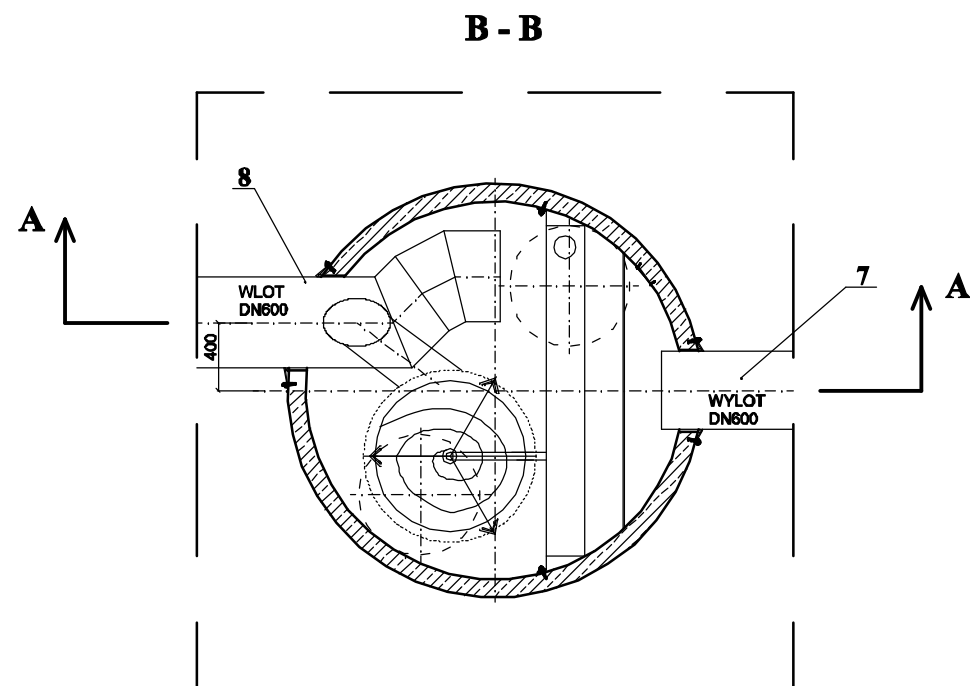


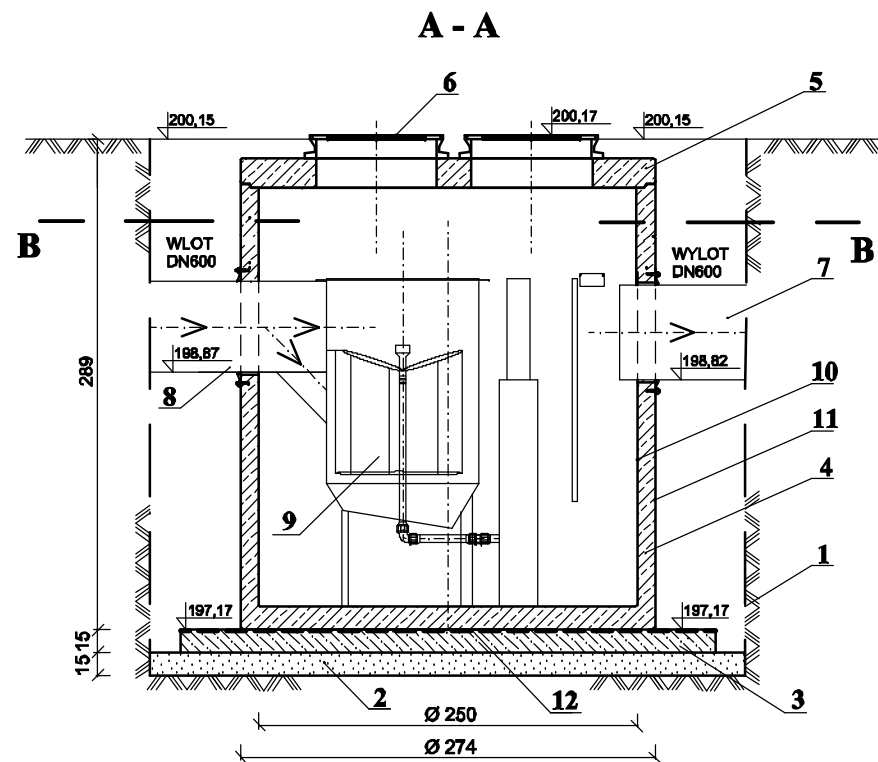

Nr	Element, materiał	Jednostka	Ilość	Norma, katalog, wykonanie
1	2	3	4	5
1	Obudowa pionowych ścian wykopu	m ²	wg przedmiaru	Grodzice stalowe
2	Drenaż dna : pospółka zagęszczona do Is >0,95	m ³	2,33	Odwodnienie i warstwa wyrównawcza dna wykopu
3	Beton wyrównawczy	m ³	2,65	Beton gęstoplastyczny klasy C10/15
4	Zbiornik separatora : pref. żelbet. C35/45 Ø274/250x500cm; Wodoszcz. W8	kpl kg	1 13 340	¹⁾ Separator bezfiltrowy cyrkulacyjno- koalescencyjny
5	Płyta przykrycia : pref. żelbet. C35/45 Ø274/80/20 cm	kpl kg	1 2900	Beton C35/45 ; wodoszczelność W8
6	Właz żel. kl. C250 bez otw. wentylacyjnych z wkładką gumową, wypełniony betonem	kpl	2	¹⁾ Katalog włazów żeliwnych: dostawa separatora
7	Rura kanalizacyjna PE Ø 600 mm (SN8) + przejście przez ścianę	kpl	1	¹⁾ Wyposażenie w dostawie separatora
8	Rura i kształtki kan. PE Ø600mm (SN8) + przejście przez ścianę.	kpl	1	¹⁾ Wyposażenie w dostawie separatora
9	Hydrocyklon z wkładem koalescencyjnym	kpl	1	¹⁾ Wyposażenie w dostawie separatora
10	Powłoka wew. zbiornika substancją olejoodporną	m ²	49,10	¹⁾ Wykonanie j.w. w dostawie separatora
11	Powłoka zew. zbiornika żelbetowego substancją wodoszczelną : np. abizol lub asol FE	m ²	48,90	¹⁾ Wykonanie j.w. w dostawie separatora
12	Zaprawa cementowa M10	m ³	0,30	Wylewka ca 3cm bezpośrednio przed posadowieniem prefabrykatu

Uwaga :

1) Wymiary i standard jakości wymagany projektem określony na podstawie katalogu producentów.

WOSAN –USŁUGI PROJEKTOWE; ul. Karbońska 5/10; 25-640 Kielce					Opracowanie P.B
	Imię i nazwisko	Numer uprawnień	Specjalność	Podpis	Data 04.2015r
Projektował	mgr inż. Konrad Rachuna	SWK/0207/POOS/13	Inż. sanitarna		
Sprawdził	mgr inż. Katarzyna Zeja	SWK/0131/POOS/06	Inż. sanitarna		
Przedsięwzięcie Budowa dróg, sieci kanalizacji sanitarnej, deszczowej, wodociągowej i sieci energetycznej dla uzbrojenia terenów inwestycyjnych w Zawadzie gm. Dębica					Skala 1 : 50
Inwestycja Budowa dróg, sieci kanalizacji deszczowej i sieci energetycznej dla uzbrojenia terenów inwestycyjnych w Zawadzie gm. Dębica					
Przedmiot rysunku					Numer rysunku 20
OWD 1 - Separator koalescencyjny bezfiltrowy					