


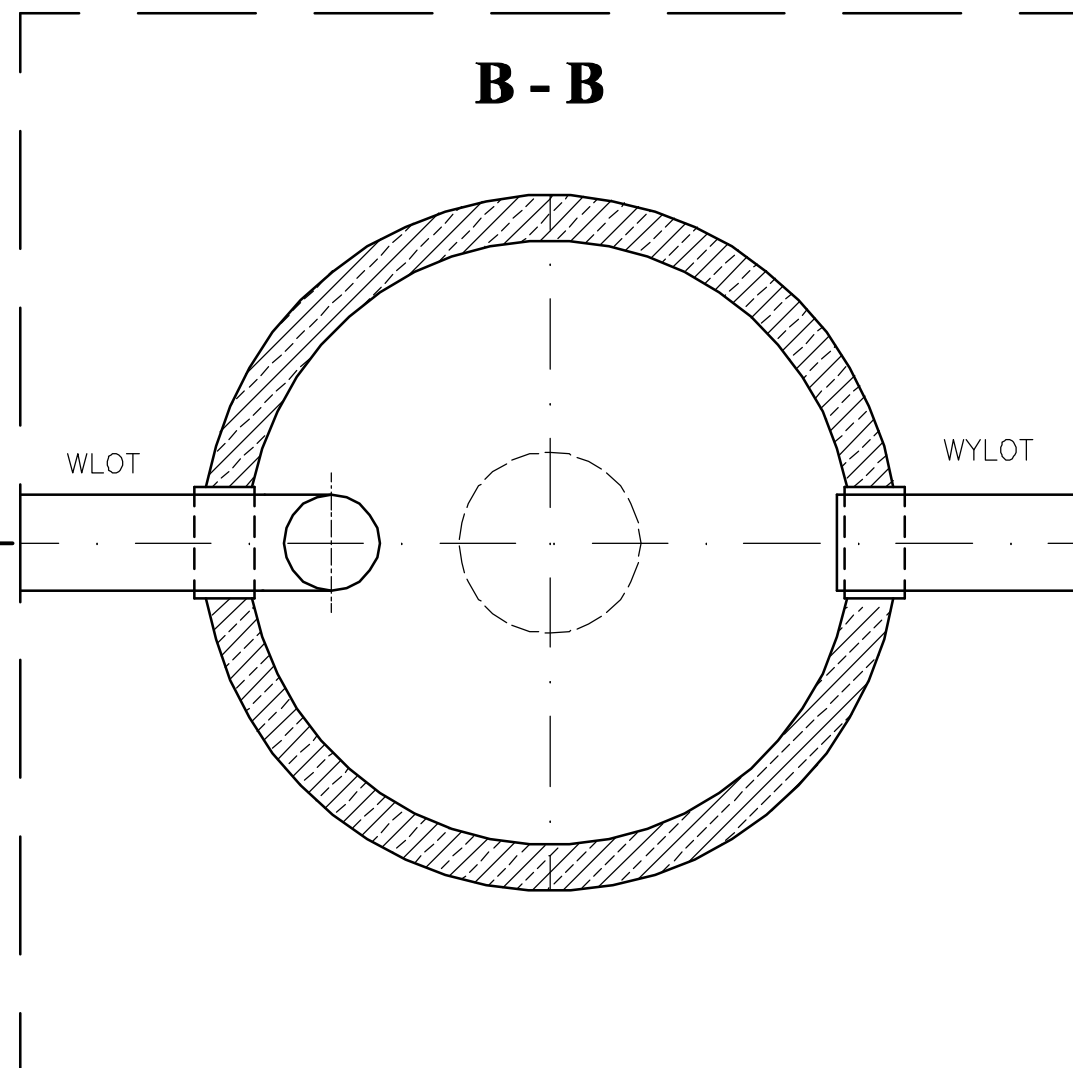

Uwaga :

1) Wymiary i standard jakości wymagany projektem określony na podstawie katalogu producentów.

WOSAN –USŁUGI PROJEKTOWE; ul. Karbońska 5/10; 25-640 Kielce					Opracowanie P.B
	Imię i nazwisko		Numer uprawnień	Specjalność	Podpis
Projektował	mgr inż. Konrad Rachuna		SWK/0207/POOS/13	Inż. sanitarna	Data 04.2015r
Sprawdził	mgr inż. Katarzyna Zeja		SWK/0131/POOS/06	Inż. sanitarna	
<i>Przedsięwzięcie</i> Budowa dróg, sieci kanalizacji sanitarnej, deszczowej, wodociągowej i sieci energetycznej dla uzbrojenia terenów inwestycyjnych w Zawadzie gm. Dębica					
<i>Inwestycja</i> Budowa dróg, sieci kanalizacji deszczowej i sieci energetycznej dla uzbrojenia terenów inwestycyjnych w Zawadzie gm. Dębica					Skala 1 : 50
Przedmiot rysunku					Numer rysunku 24
OWD 3 - Osadnik					