



DOPŁYW DO ZBIORNIKA RETENCYJNEGO

PRZEKRÓJ A-A

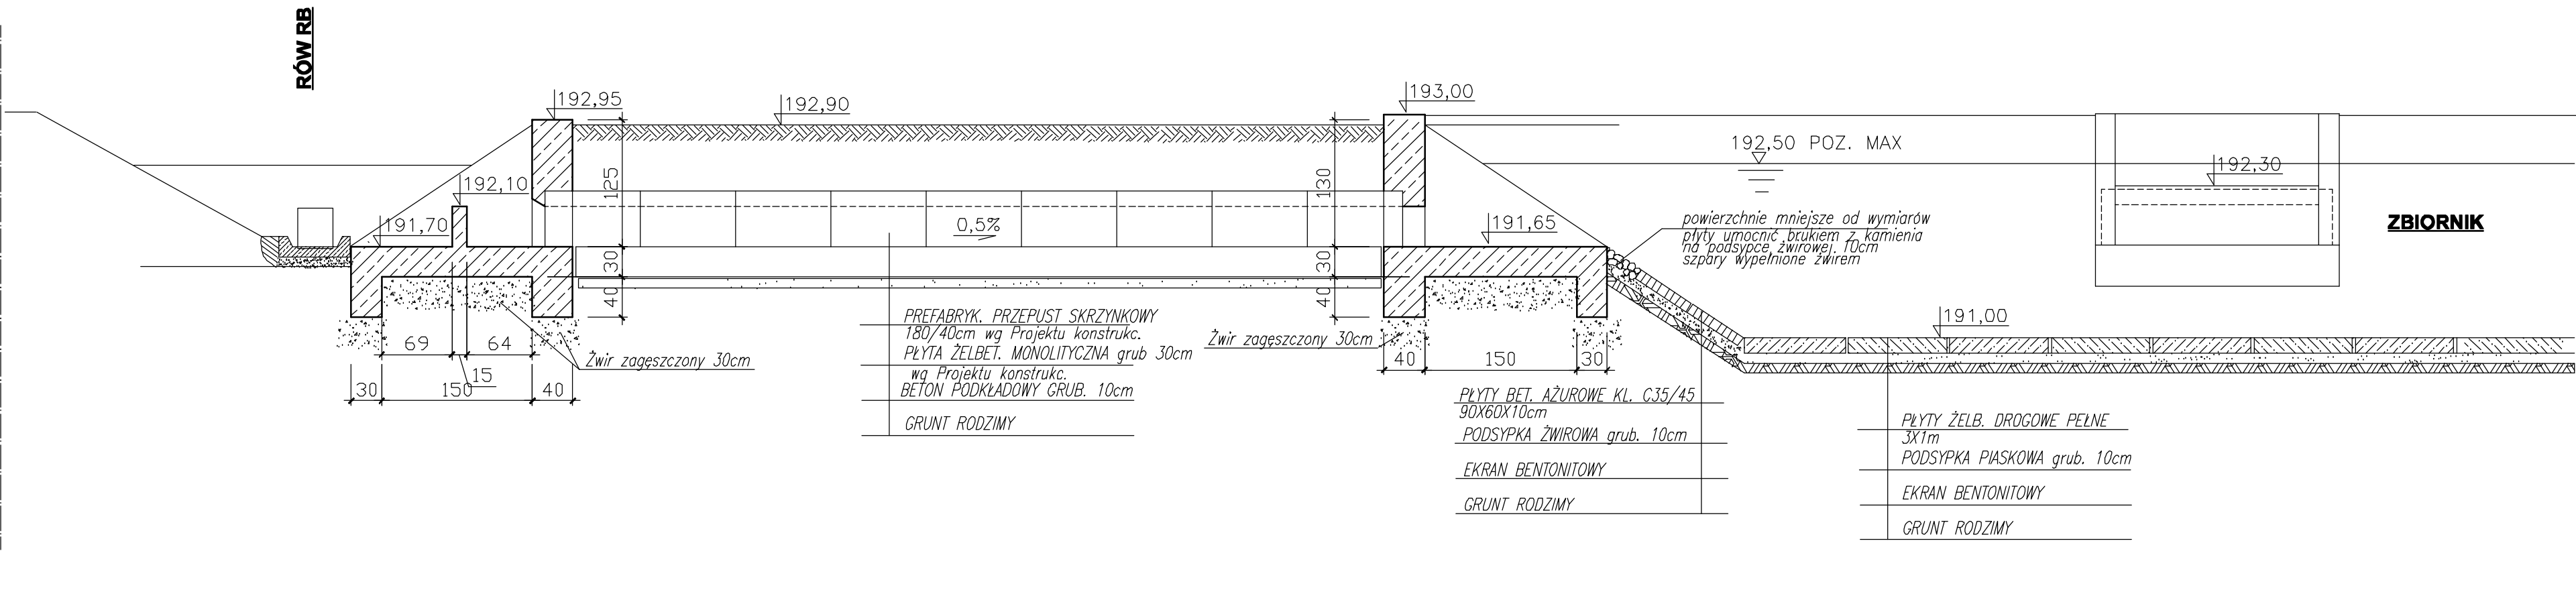

RZUT POZIOMY

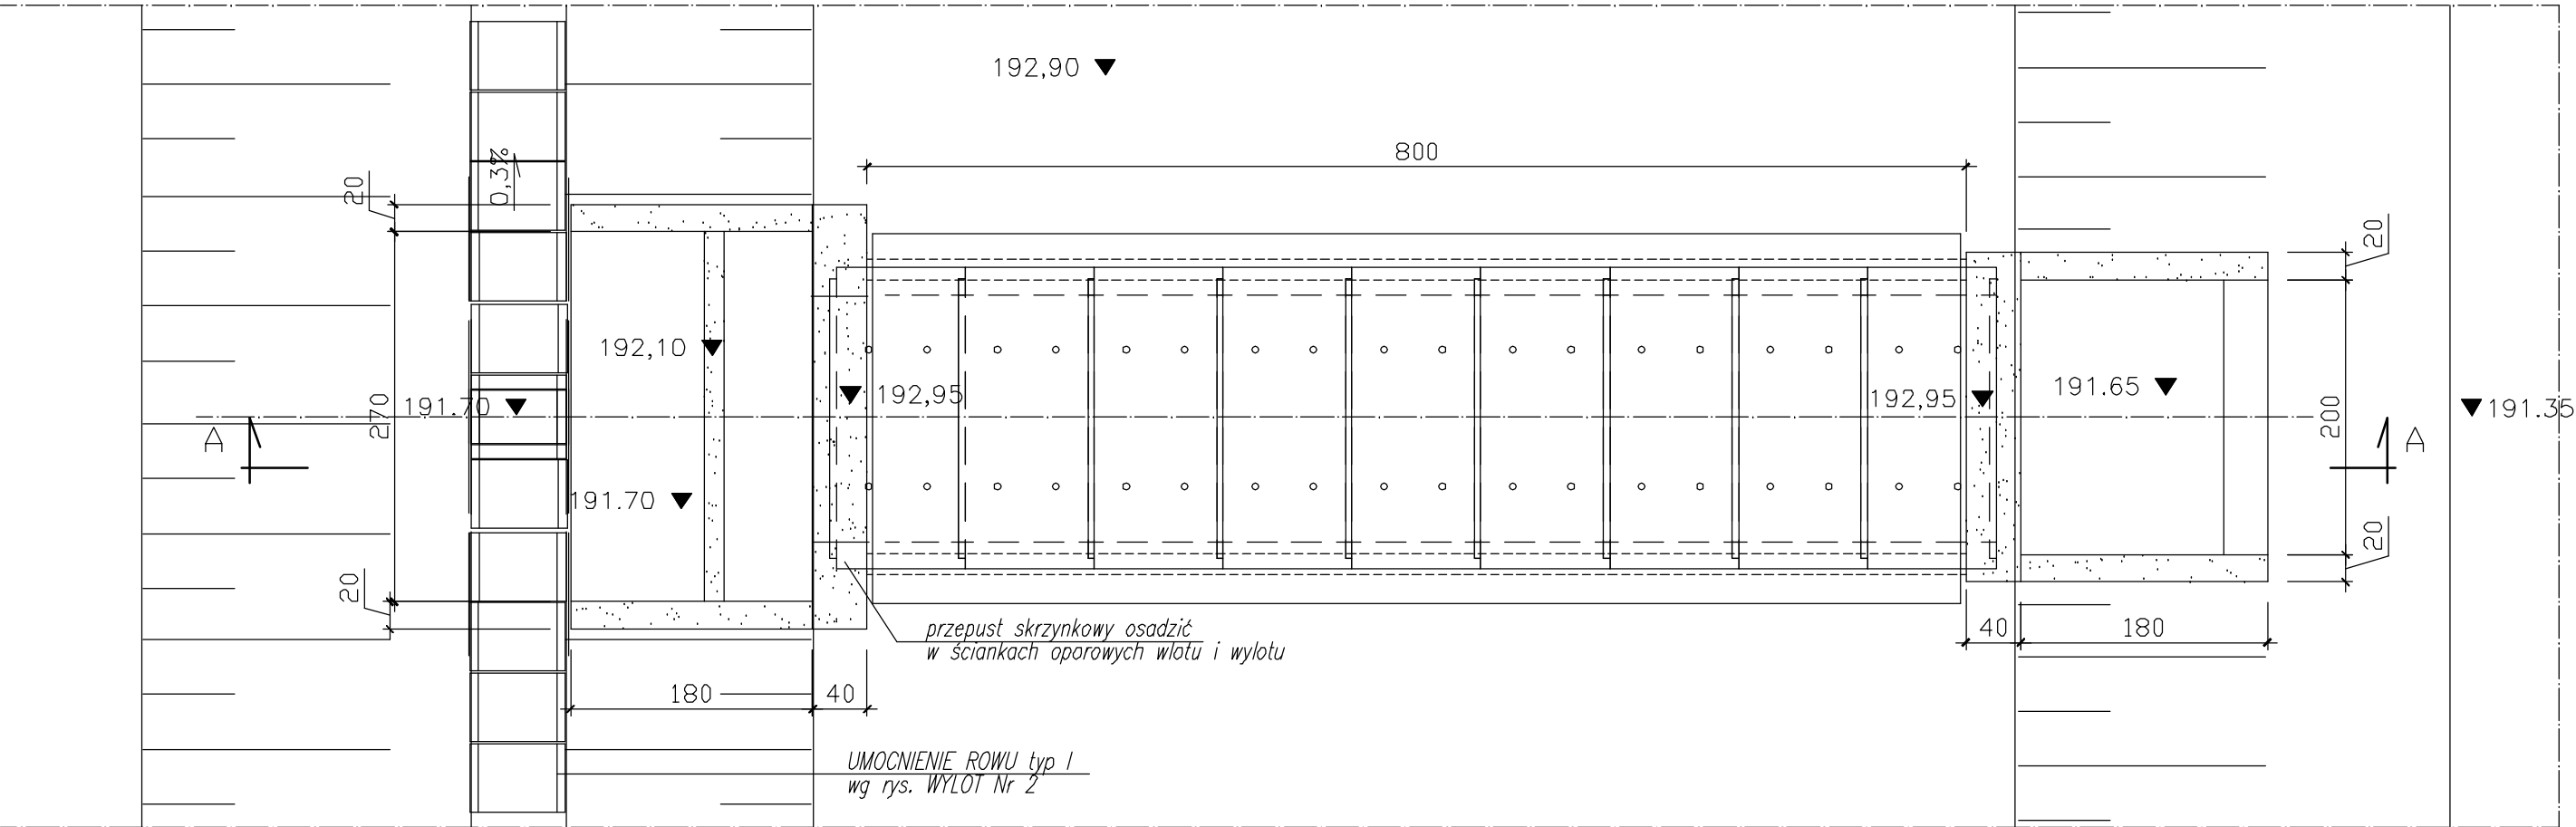

WOSAN –USŁUGI PROJEKTOWE; ul. Karbońska 5/10; 25-640 Kielce					Opracowanie P.B
	Imię i nazwisko	Numer uprawnień	Specjalność	Podpis	Data 04.2015r
Projektował	mgr inż. Konrad Rachuna	SWK/0207/POOS/13	Inż. sanitarna		
Sprawdził	mgr inż. Katarzyna Zeja	SWK/0131/POOS/06	Inż. sanitarna		
Przedsięwzięcie Budowa dróg, sieci kanalizacji sanitarnej, deszczowej, wodociągowej i sieci energetycznej dla uzbrojenia terenów inwestycyjnych w Zawadzie gm. Dębica					Skala 1 : 50
Inwestycja Budowa dróg, sieci kanalizacji deszczowej i sieci energetycznej dla uzbrojenia terenów inwestycyjnych w Zawadzie gm. Dębica					
Przedmiot rysunku					
Dopływ do zbiornika retencyjnego					Numer rysunku 26