


PWD – POMPOWNIA WÓD DESZCZOWYCH

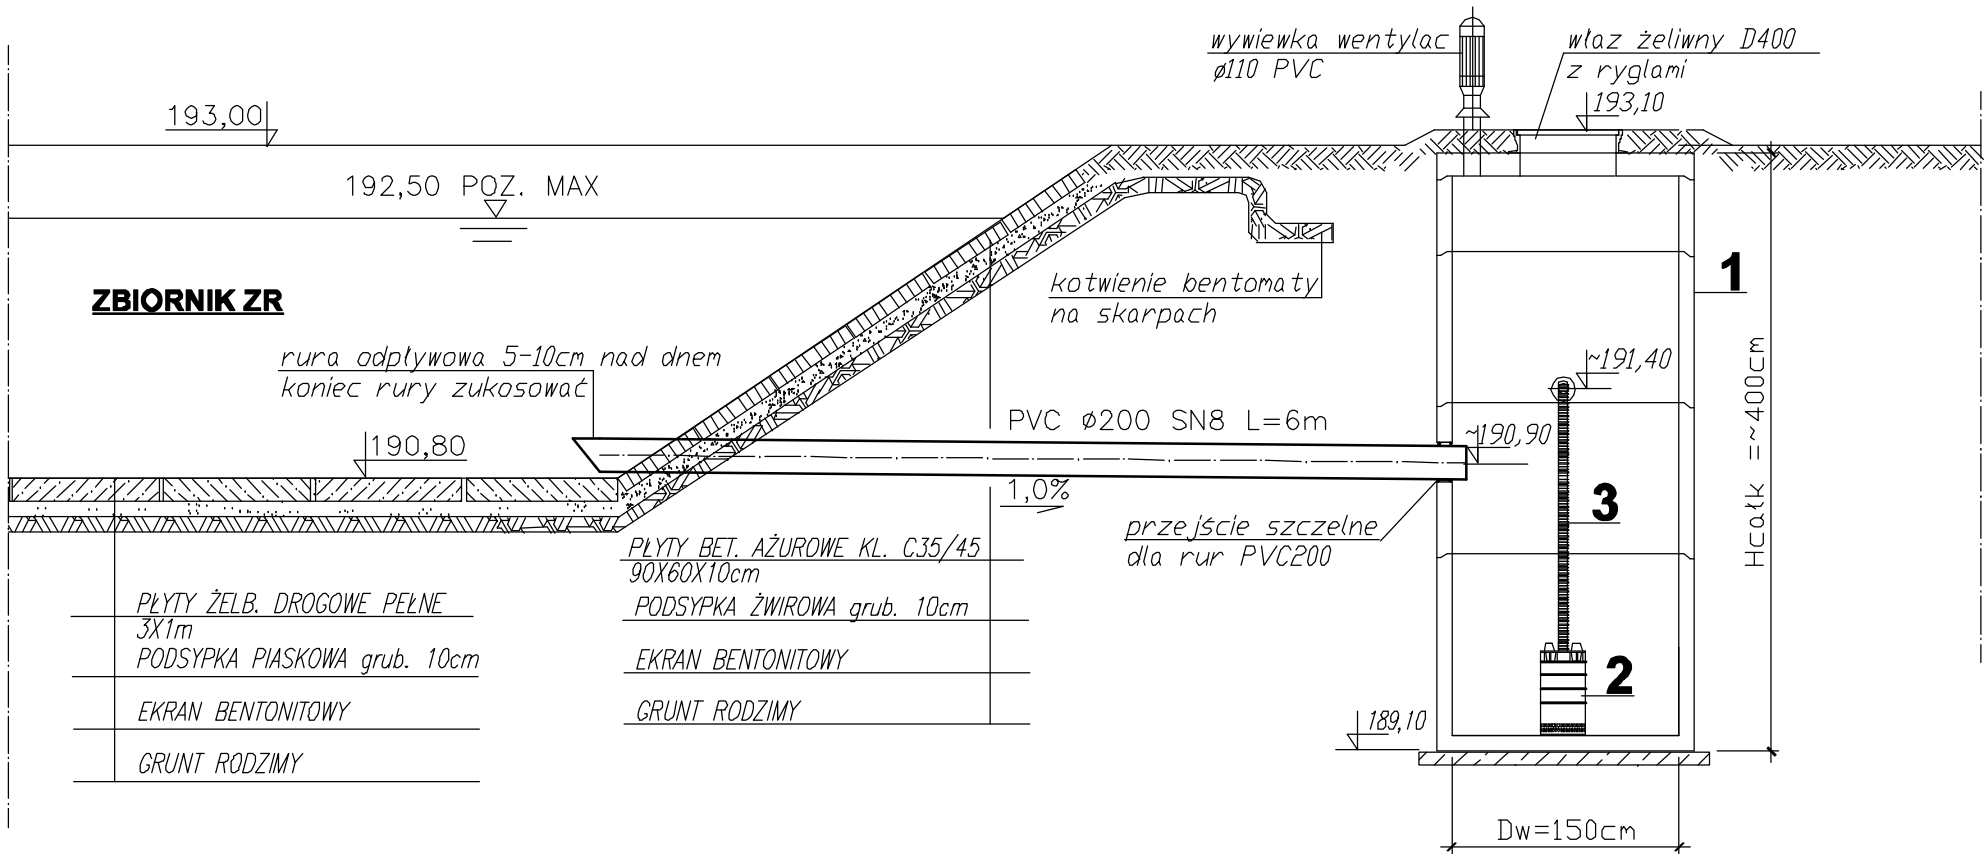

PWD – URZADZENIA do ZAKUPU

Lp	Wyszczególnienie urządzeń do zakupu	Jedn.	Ilość	Uwagi
1	Prefabrykowany zbiornik pompowni $\varnothing 1500$ z betonu klasy C35/45 z pokrywą	kpl.	1	
2	Pompa zatapialna do odwodnień $Q=45 \text{ m}^3/\text{h}$, $H=4,0 \text{ m}$ SW, $N_s=3,0 \text{ kW}$	kpl.	1	montaż wg DTR producenta
3	Wąż elastyczny, ciśnieniowy $\varnothing 3''$ + opaski zaciskowe	mb	2,5	

WOSAN –USŁUGI PROJEKTOWE; ul. Karbońska 5/10; 25-640 Kielce					Opracowanie P.B
	Imię i nazwisko	Numer uprawnień	Specjalność	Podpis	Data 04.2015r
Projektował	mgr inż. Konrad Rachuna	SWK/0207/POOS/13	Inż. sanitarna		
Sprawdził	mgr inż. Katarzyna Zeja	SWK/0131/POOS/06	Inż. sanitarna		
Przedsięwzięcie Budowa dróg, sieci kanalizacji sanitarnej, deszczowej, wodociągowej i sieci energetycznej dla uzbrojenia terenów inwestycyjnych w Zawadzie gm. Dębica					Skala 1 : 50
Inwestycja Budowa dróg, sieci kanalizacji deszczowej i sieci energetycznej dla uzbrojenia terenów inwestycyjnych w Zawadzie gm. Dębica					
Przedmiot rysunku Pompownia wód deszczowych					Numer rysunku 28