


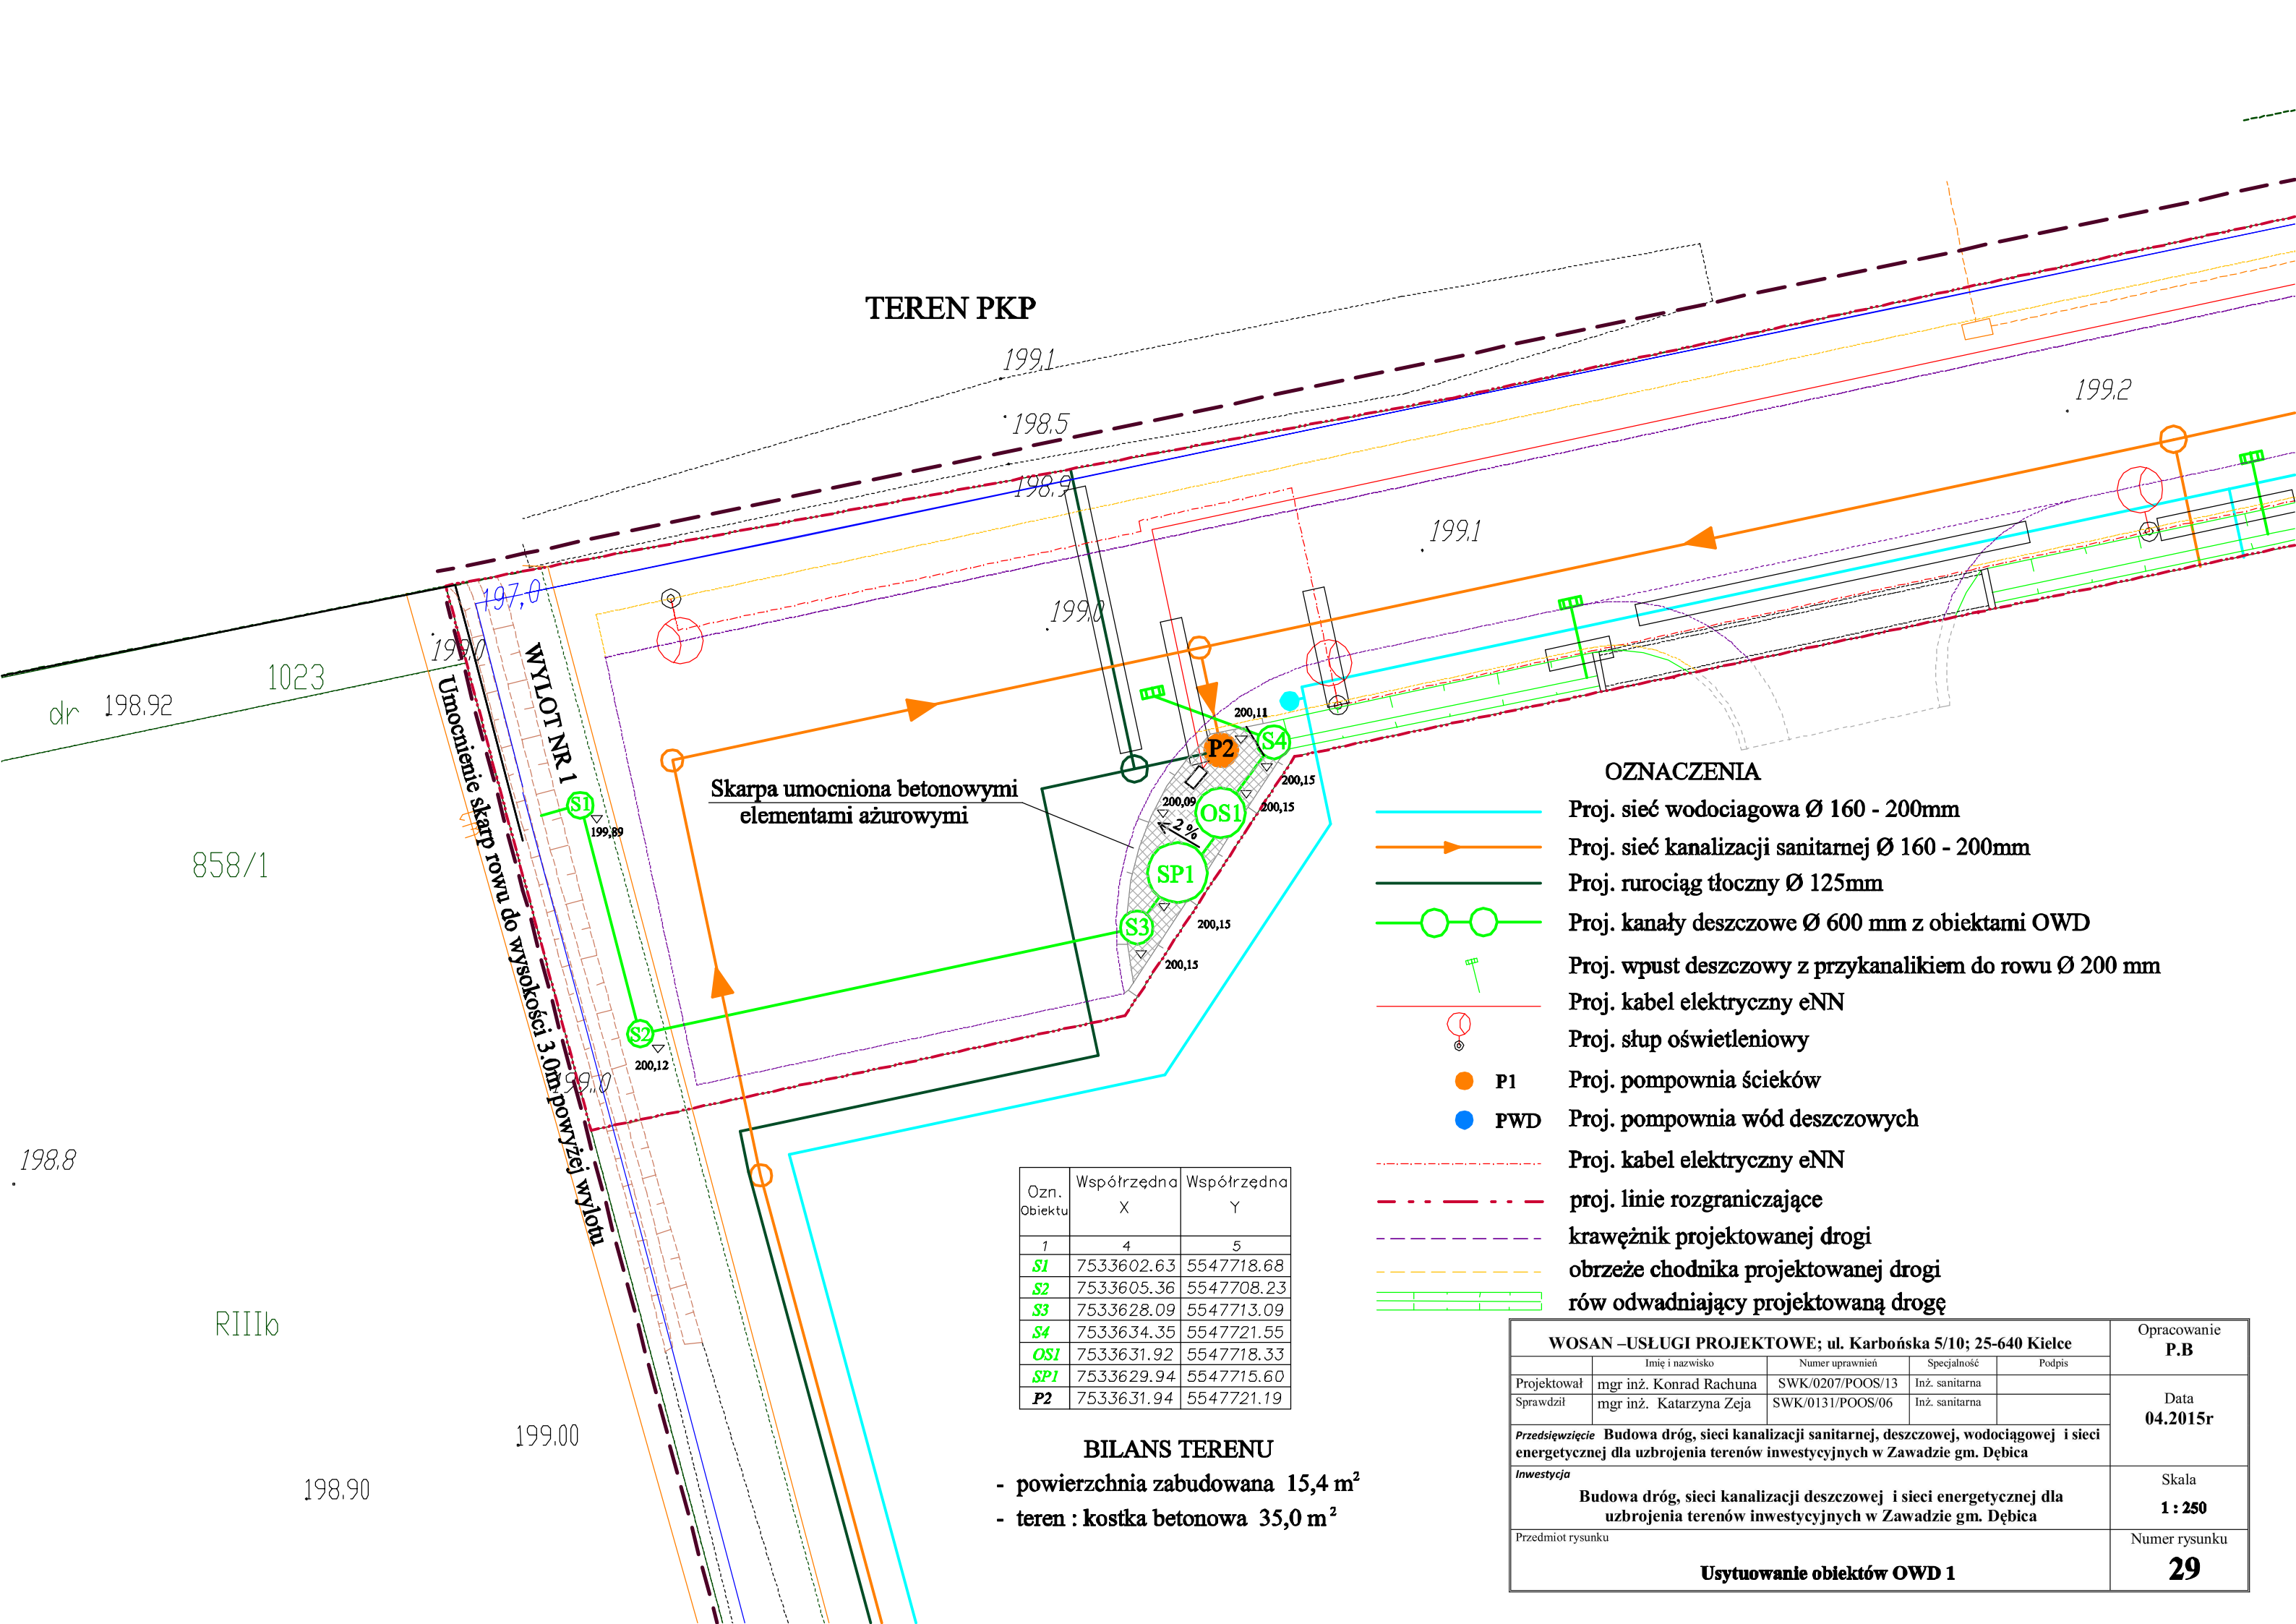

TEREN PKP

Skarpa umocniona betonowymi
elementami ażurowymi

WYLOT NR 1
Umocnienie skarp rowu do wysokości 3.0m powyżej wylotu

OZNACZENIA

- Proj. sieć wodociągowa Ø 160 - 200mm
- Proj. sieć kanalizacji sanitarnej Ø 160 - 200mm
- Proj. rurociąg tłoczny Ø 125mm
- Proj. kanały deszczowe Ø 600 mm z obiektami OWD
- Proj. wpust deszczowy z przykanalikiem do rowu Ø 200 mm
- Proj. kabel elektryczny eNN
- Proj. słup oświetleniowy
- P1 Proj. pompownia ścieków
- PWD Proj. pompownia wód deszczowych
- Proj. kabel elektryczny eNN
- proj. linie rozgraniczające
- krawężnik projektowanej drogi
- obrzeże chodnika projektowanej drogi
- rów odwadniający projektowaną drogę

Ozn. Obiektu	Współrzędna X	Współrzędna Y
1	4	5
S1	7533602.63	5547718.68
S2	7533605.36	5547708.23
S3	7533628.09	5547713.09
S4	7533634.35	5547721.55
OS1	7533631.92	5547718.33
SP1	7533629.94	5547715.60
P2	7533631.94	5547721.19

BILANS TERENU

- powierzchnia zabudowana 15,4 m²
- teren : kostka betonowa 35,0 m²

WOSAN –USŁUGI PROJEKTOWE; ul. Karbońska 5/10; 25-640 Kielce					Opracowanie P.B
	Imię i nazwisko	Numer uprawnień	Specjalność	Podpis	Data 04.2015r
Projektował	mgr inż. Konrad Rachuna	SWK/0207/POOS/13	Inż. sanitarna		
Sprawdził	mgr inż. Katarzyna Zeja	SWK/0131/POOS/06	Inż. sanitarna		
Przedsięwzięcie Budowa dróg, sieci kanalizacji sanitarnej, deszczowej, wodociągowej i sieci energetycznej dla uzbrojenia terenów inwestycyjnych w Zawadzie gm. Dębica					Skala 1 : 250
Inwestycja Budowa dróg, sieci kanalizacji deszczowej i sieci energetycznej dla uzbrojenia terenów inwestycyjnych w Zawadzie gm. Dębica					
Przedmiot rysunku Usytuowanie obiektów OWD 1					Numer rysunku 29