


PRZEKRÓJ A-A




1. krawędź przelewu do zbiornika
wyznaczyć geodezyjnie
2. powierzchnie betonowe izolować tylko
na styku z gruntem
3. wymiary podano w centymetrach


RZUT POZIOMY

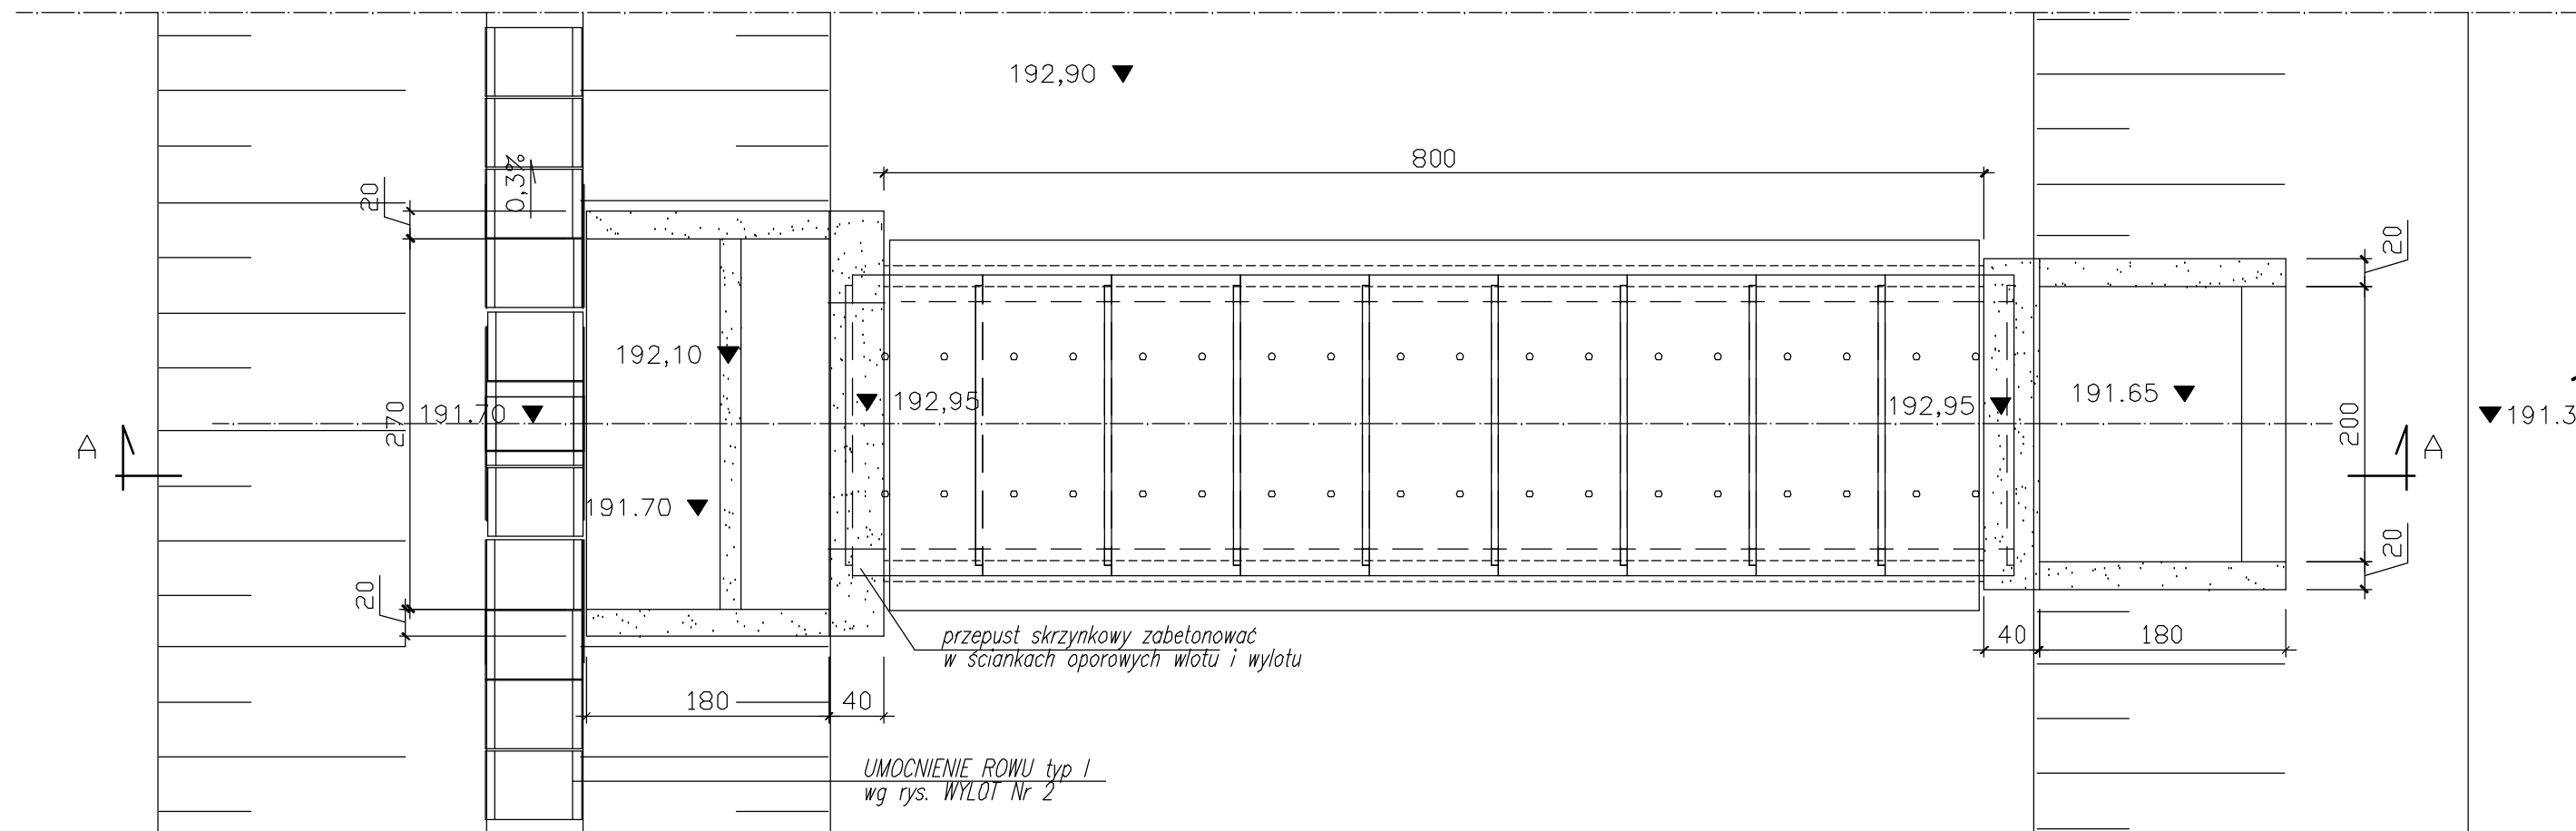


ZBROJENIE DNA WYLOTU

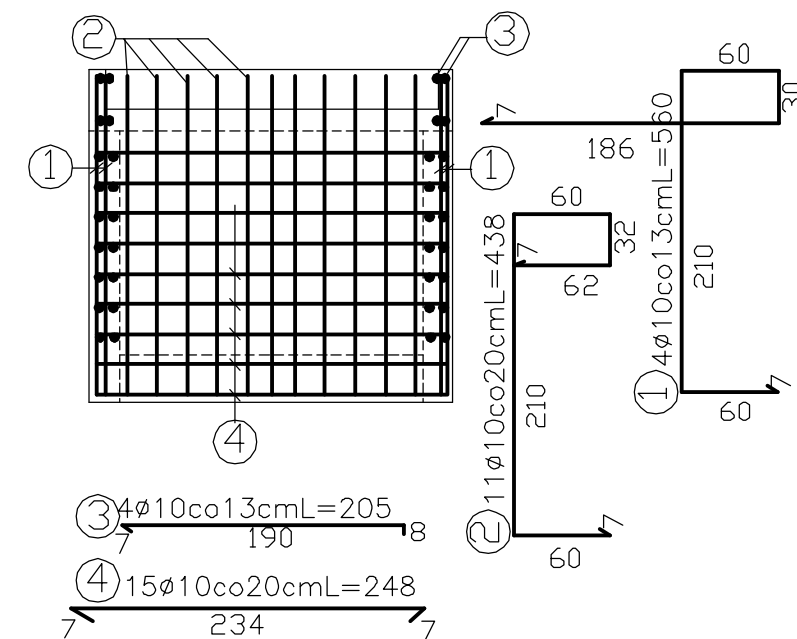

ZBROJENIE ŚCIANKI OPOROWEJ WYLOTU

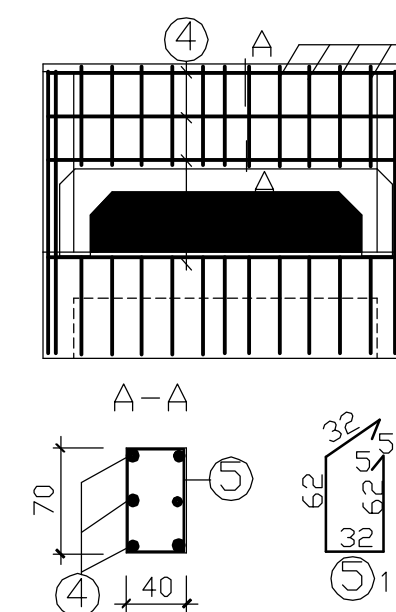


ZBROJENIE SKRZYDEŁEK

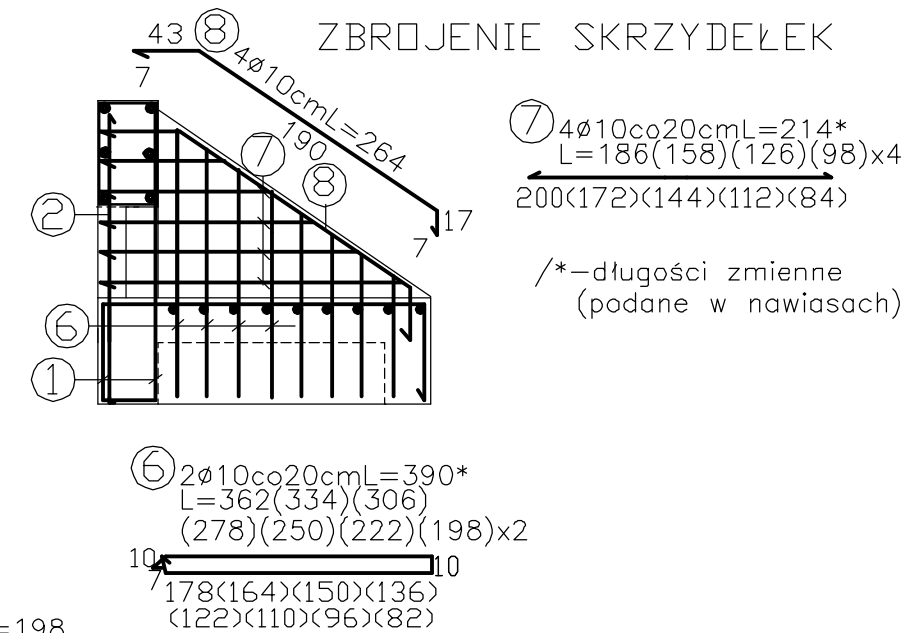


Nr pręta	Średnica Ø mm	Długość pręta cm	Liczba prętów szk	Całkowita długość m	
				Ø6	Ø10
1	10	560	4		22,40
2	10	438	11		48,18
3	10	205	4		8,20
4	10	317	15		47,55
5	6	198	11	10,78	
6	10	390*	16		46,80
7	10	214*	20		31,28
8	10	264	4		10,56
Razem długość:			m	10,78	214,97
Masa 1 m:			kg	0,222	0,617
Masa prętów wg średnic:			kg	2,40	132,64
Masa łączna:			kg	135	


ZBROJENIE DNA WŁOTU

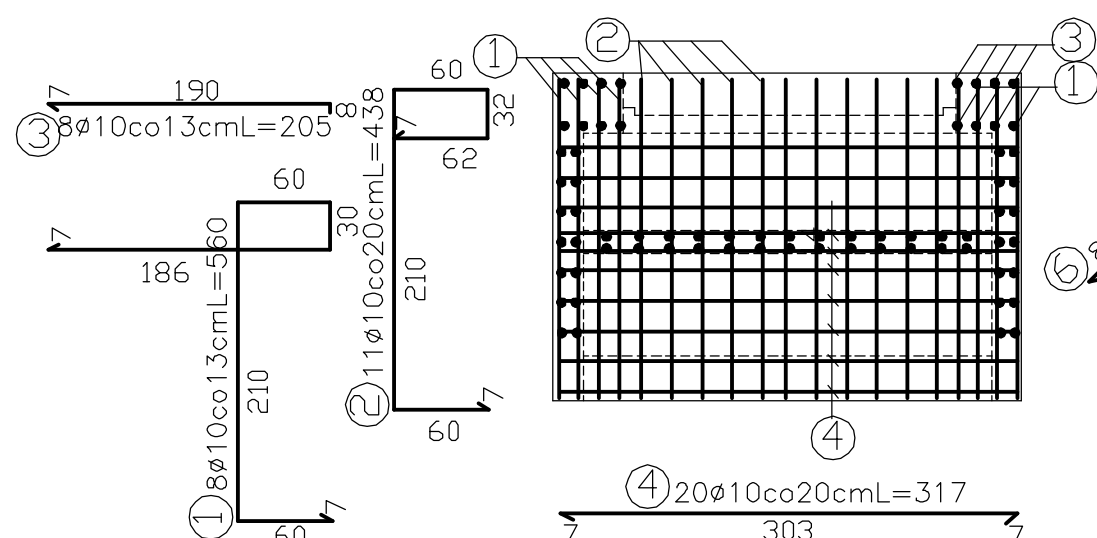

ZBROJENIE ŚCIANKI OPOROWEJ WLOTU

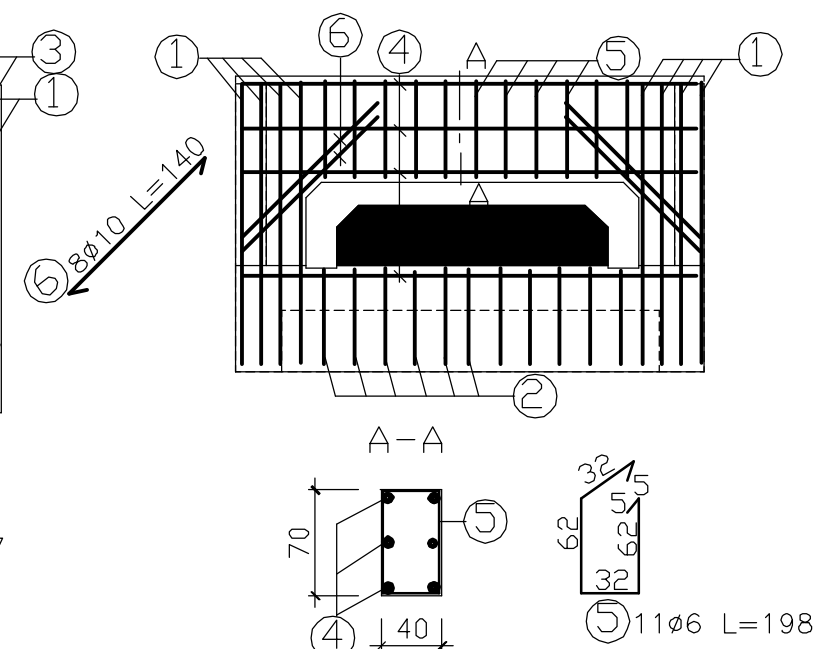

ZBROJENIE SKRZYDEŁEK I PROGU PRZELEWU

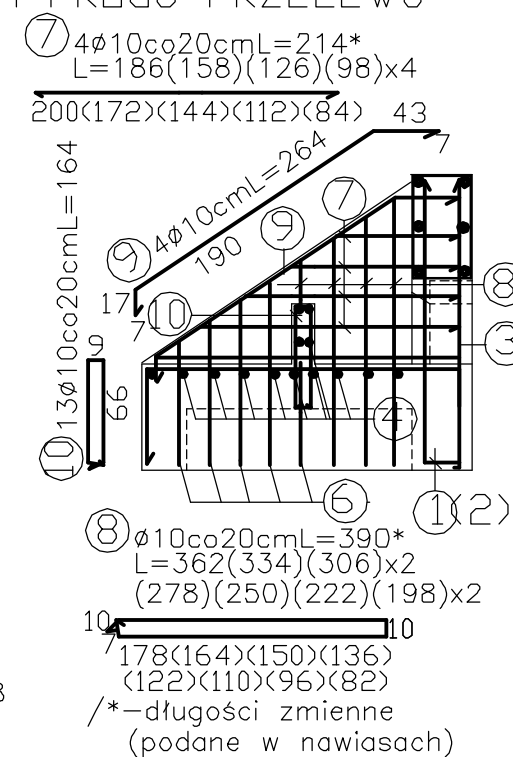

WYKAZ STALI ZBROJENIOWEJ
W L O T

Nr pręta	Średnica ø mm	Długość pręta cm	Liczba prętów szt	Całkowita długość	
				ø	Ø10
1	10	560	8		44,80
2	10	438	11		48,18
3	10	205	8		16,40
4	10	317	20		63,40
5	6	198	11	10,78	
6	10	140	8		11,20
7	10	214*	20		31,28
8	10	390*	16		46,80
9	10	264	4		10,56
10	10	164	13		21,32
Razem długość:			m	10,78	293,94
Masa 1 m:			kg	0,222	0,617
Masa prętów wg średnic:			kg	2,40	181,40
Masa łączna:			kg	184	

WOSAN –USŁUGI PROJEKTOWE; ul. Karbońska 5/10; 25-640 Kielce				Opracowanie P.W.
	Imię i nazwisko	Numer uprawnień	Specjalność	Podpis
Projektował	mgr inż. Konrad Rachuna	SWK/0207/POOS/13	Inż. sanitarna	
Sprawdził	mgr inż. Katarzyna Zeja	SWK/0131/POOS/06	Inż. sanitarna	
Przedsięwzięcie Budowa dróg, sieci kanalizacji sanitarnej, deszczowej, wodociągowej i sieci energetycznej dla uzbrojenia terenów inwestycyjnych w Zawadzie gm. Dębica				
Investycja Budowa dróg, sieci kanalizacji deszczowej i sieci energetycznej dla uzbrojenia terenów inwestycyjnych w Zawadzie gm. Dębica				
Przedmiot rysunku				Skala 1 : 50
Dopływ do zbiornika retencyjnego				Numer rysunku 12