


PWD – POMPOWNIA WÓD DESZCZOWYCH

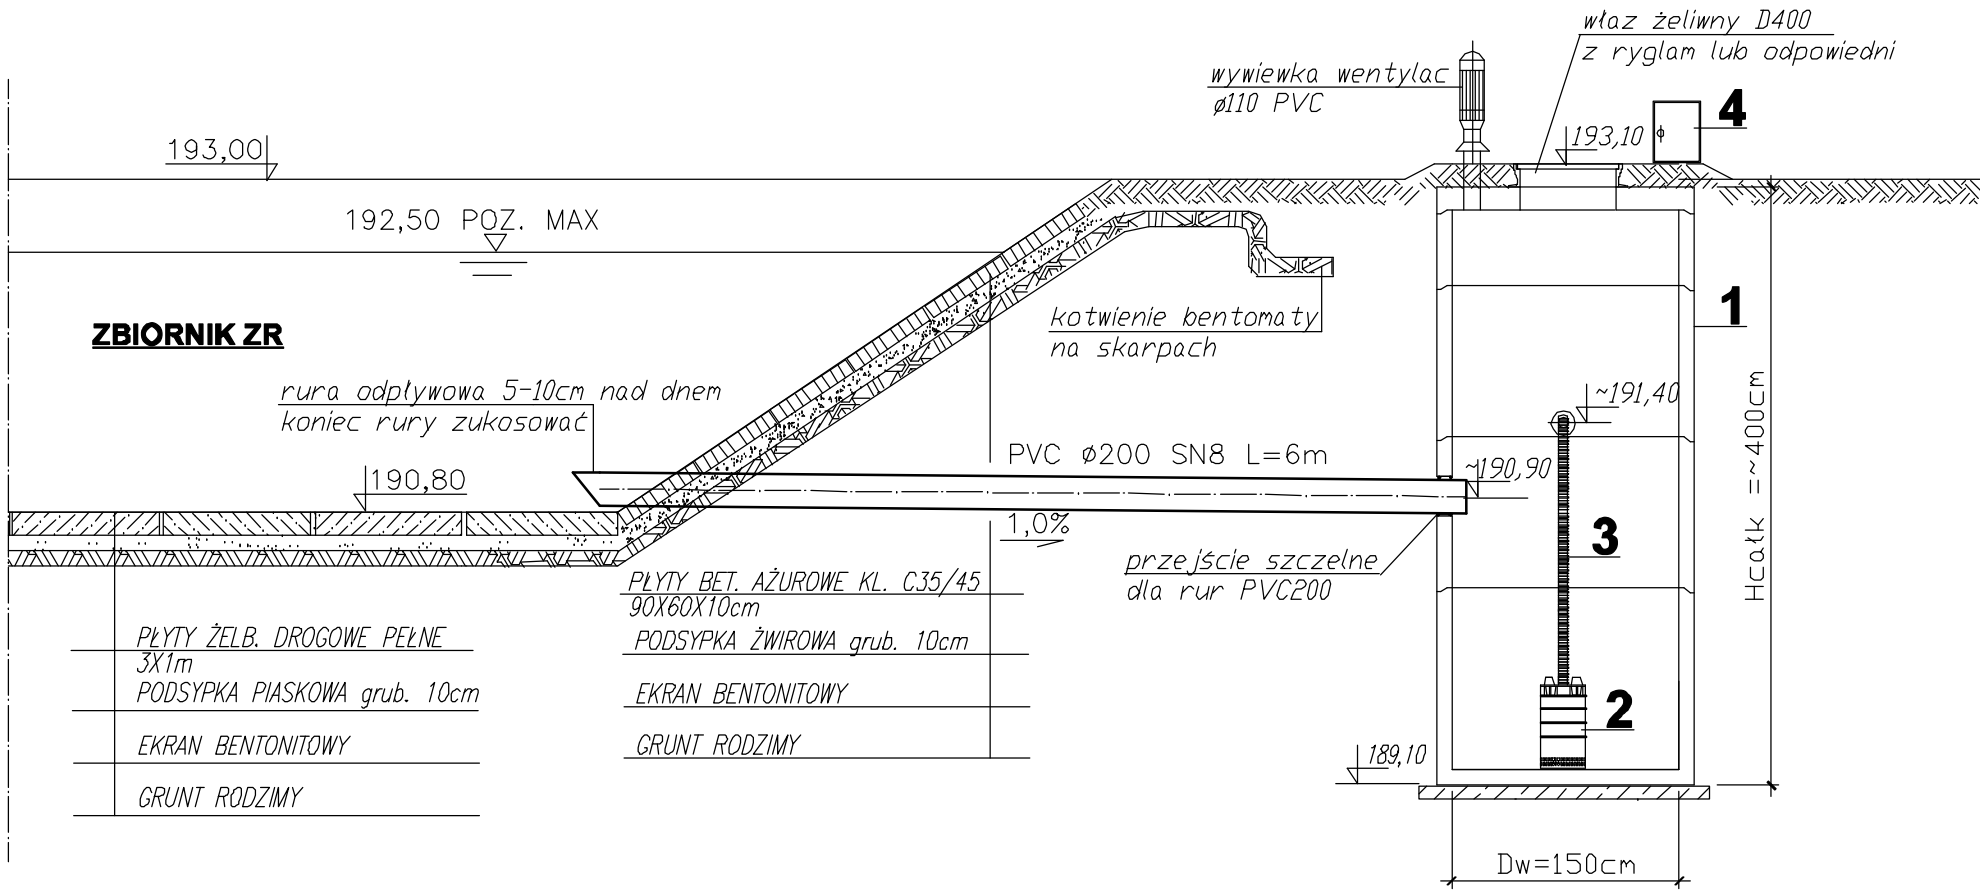

PWD – URZADZENIA do ZAKUPU

Lp	Wyszczególnienie urządzeń do zakupu	Jedn.	Ilość	Uwagi
1	Prefabrykowany zbiornik pompowni Ø1500 z betonu klasy C35/45 z pokrywą H=4m	kpl.	1	montaż zbiornika w wykopie po stronie wykonawcy
2	Pompa zatapialna do odwodnień Q=45 m ³ /h, H=4,0 m SW, Ns=3,0 kW	kpl.	1	montaż wg DTR producenta
3	Wąż elastyczny, ciśnieniowy Ø3" + opaski zaciskowe	mb	2,5	
4	Szafa zasilająca i sterownicza dla 1 pompy z modem do przesyłania danych na odległość	kpl.	1	montaż i uruchomienie producenta

WOSAN –USŁUGI PROJEKTOWE; ul. Karbońska 5/10; 25-640 Kielce					Opracowanie P.W.
	Imię i nazwisko	Numer uprawnień	Specjalność	Podpis	Data 04.2015r
Projektował	mgr inż. Konrad Rachuna	SWK/0207/POOS/13	Inż. sanitarna		
Sprawdził	mgr inż. Katarzyna Zeja	SWK/0131/POOS/06	Inż. sanitarna		
Przedsięwzięcie Budowa dróg, sieci kanalizacji sanitarnej, deszczowej, wodociągowej i sieci energetycznej dla uzbrojenia terenów inwestycyjnych w Zawadzie gm. Dębica					Skala 1 : 50
Inwestycja Budowa dróg, sieci kanalizacji deszczowej i sieci energetycznej dla uzbrojenia terenów inwestycyjnych w Zawadzie gm. Dębica					
Przedmiot rysunku					Numer rysunku
Pompownia wód deszczowych					14