


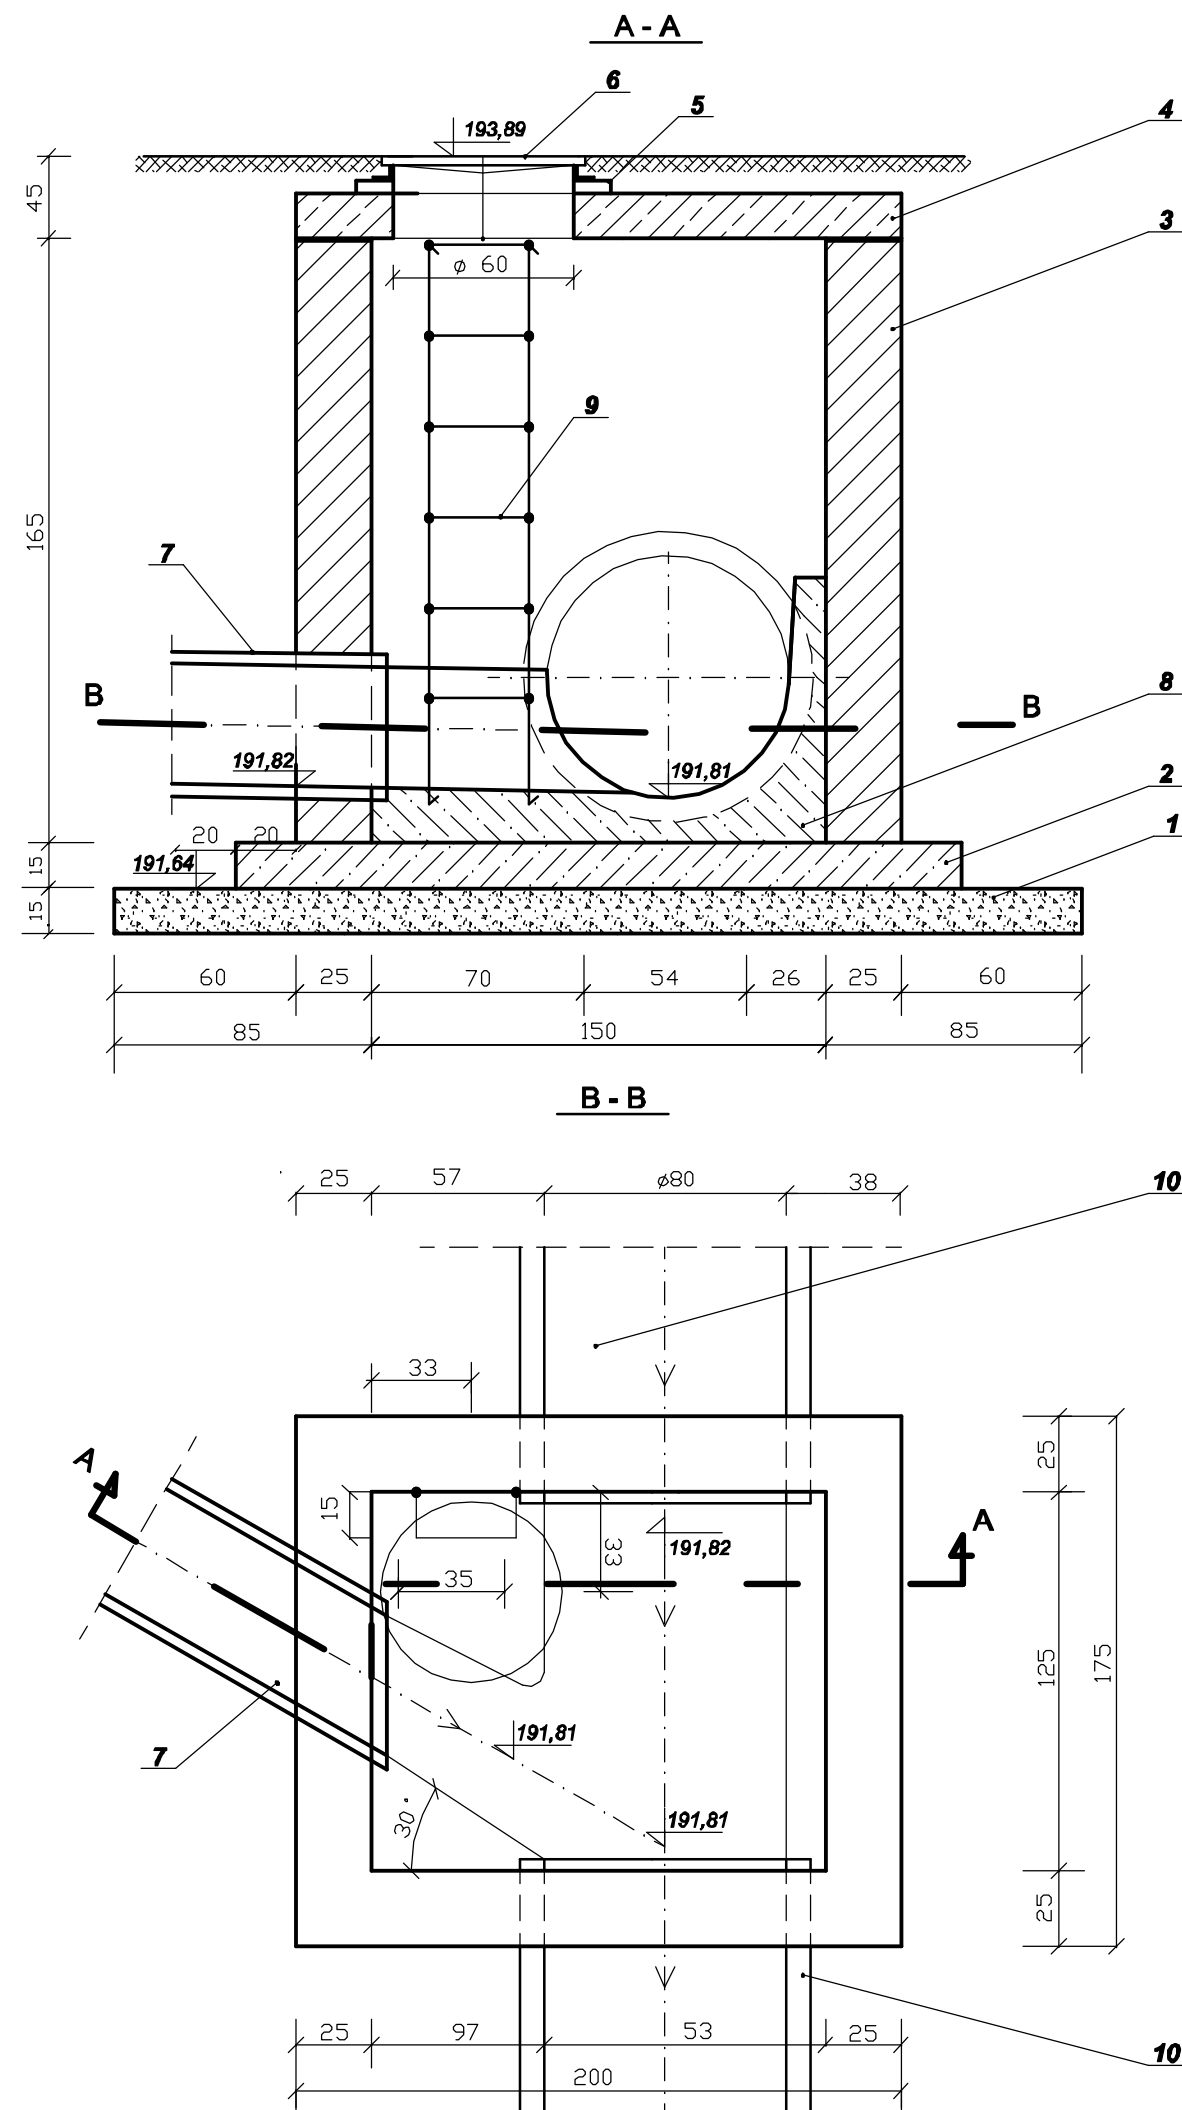

Nr	Element materiał	Jednostka	Ilość	Norma, katalog, wykonanie
1	2	3	4	5
1	Piasek średnioziarnisty stabilizowany cementem (150kg/m ³)	m ³	0,97	zagęszcz. do I _s ≥0,95
2	Płyta denna; beton kl. C – 15/20	m ³	0,68	beton gęstoplastyczny
3	Mur: cegła kanalizacyjna na zaprawie cementowej M-10	m ³	2,63	cegła kanal. pełna PN-69/B-12037
4	Płyta przykrycia komory 200x175x15cm z otworami ø60cm: żelbet.	m ³ kg	0,45 1010	prefabrykat beton kl. C35/45
5	Pierścienie wyrównawcze ø800/600/50 (100; 150)	kpl kg	1 35	prefabrykat beton kl. C35/45
6	Właz ø600 kl. C250; korpus żel. o wys. 80mm; pokrywa bez wentylacji wypełn. betonem; „BEGU”	kpl kg	1 76	DIN 19596-3-600
7	Rury kan. PE ø400 mm ; SN8kN/m ²	m	przedmiar	Katalog rur kan.
8	Beton kinety kl. C 20/25	m ³	0,39	beton gęstoplastyczny wibrowany wodoszczelny W-8
9	Drabinka z prętów stal. ø24 zabezpiecz. powłoki 2 x podkład + 2 powierzech. chlorokauczuk.	kpl m	1 1,60	prefabrykat wykonanie warsztatowe Wykon. Robót
10	Rury kan. PE ø800 mm ; SN8kN/m ²	m	przedmiar	Katalog rur kan.

WOSAN –USŁUGI PROJEKTOWE; ul. Karbońska 5/10; 25-640 Kielce					Opracowanie P.W.
	Imię i nazwisko	Numer uprawnień	Specjalność	Podpis	Data 04.2015r
Projektował	mgr inż. Konrad Rachuna	SWK/0207/POOS/13	Inż. sanitarna		
Sprawdził	mgr inż. Katarzyna Zeja	SWK/0131/POOS/06	Inż. sanitarna		
Przedsięwzięcie Budowa dróg, sieci kanalizacji sanitarnej, deszczowej, wodociągowej i sieci energetycznej dla uzbrojenia terenów inwestycyjnych w Zawadzie gm. Dębica					Skala 1 : 25
Inwestycja Budowa dróg, sieci kanalizacji deszczowej i sieci energetycznej dla uzbrojenia terenów inwestycyjnych w Zawadzie gm. Dębica					
Przedmiot rysunku Komora połączeniowa D1					
					Numer rysunku 16