



SKRZYŻOWANIE PROJEKTOWANEGO
KANAŁU Z ISTNIEJĄCYM RUROCIĄGIEM

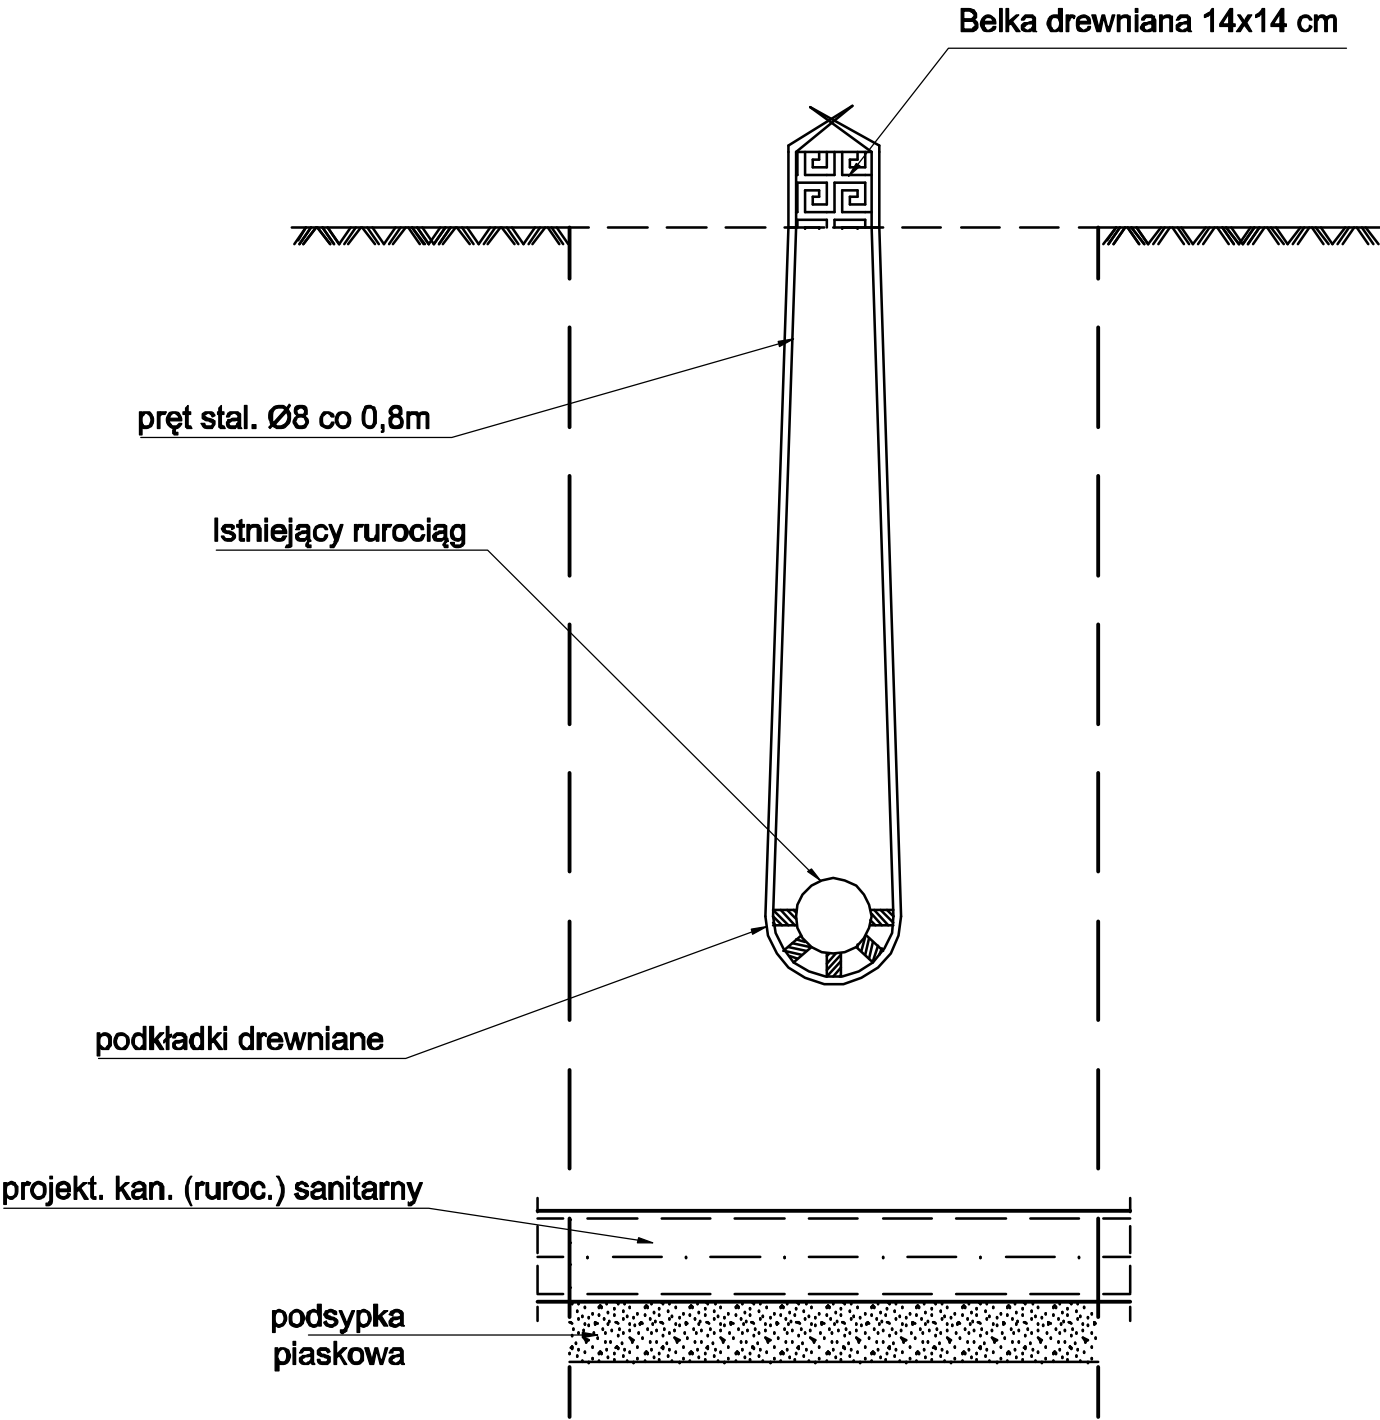

SKRZYŻOWANIE KABLI (SWIATŁOWODU)
Z RUROCIĄGIEM PODZIEMNYM :
KANALIZACJA - GAZ - WODA
W/G PN/E - 76 - 05125

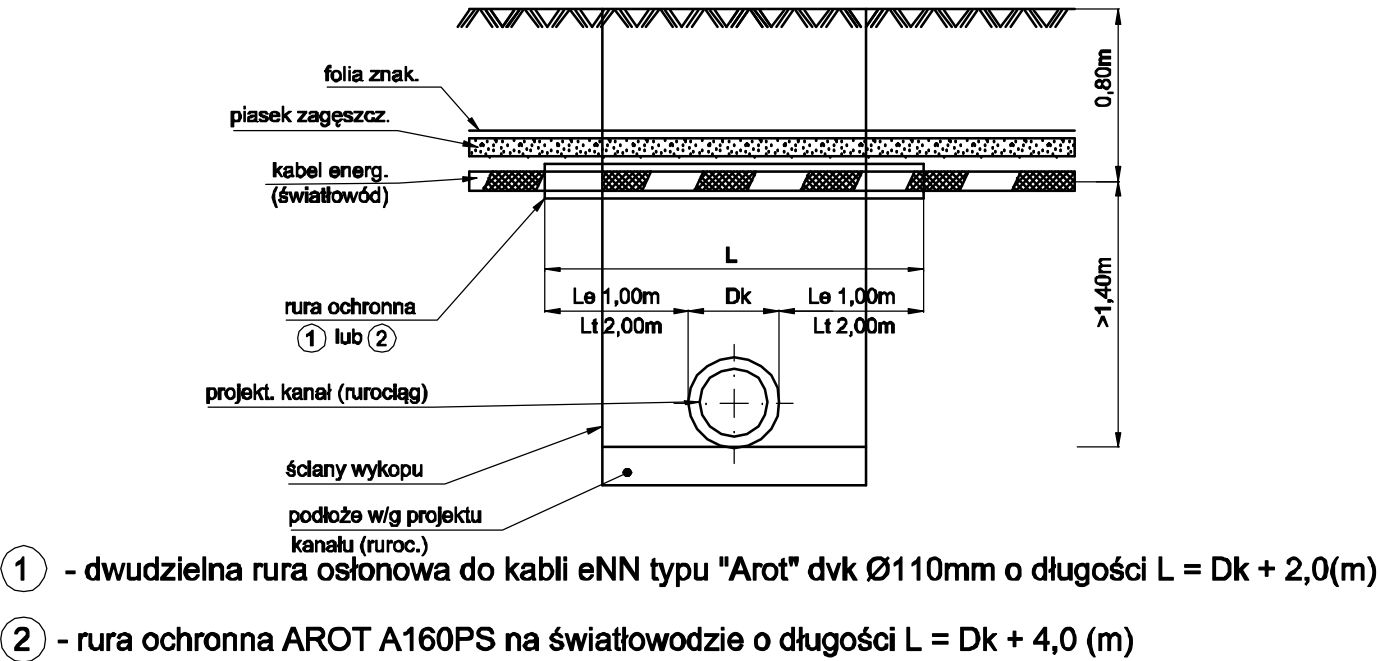

Uwaga : Wykop do wysokości 0,20m powyżej istniejącego rurociągu lub kabla zasypać piaskiem zagęszczonym do wskaźnika $I_s \geq 96\%$ w/g Proctora

SPOSOBY ZABEZPIECZENIA
ISTNIEJĄCEGO UZBROJENIA

WOSAN –USŁUGI PROJEKTOWE; ul. Karbońska 5/10; 25-640 Kielce					Opracowanie P.W.
	Imię i nazwisko	Numer uprawnień	Specjalność	Podpis	Data 04.2015r
Projektował	mgr inż. Konrad Rachuna	SWK/0207/POOS/13	Inż. sanitarna		
Sprawdził	mgr inż. Katarzyna Zeja	SWK/0131/POOS/06	Inż. sanitarna		
Przedsięwzięcie Budowa dróg, sieci kanalizacji sanitarnej, deszczowej, wodociągowej i sieci energetycznej dla uzbrojenia terenów inwestycyjnych w Zawadzic gm. Dębica					Skala 1 : 20
Inwestycja Budowa dróg, sieci kanalizacji deszczowej i sieci energetycznej dla uzbrojenia terenów inwestycyjnych w Zawadzic gm. Dębica					
Przedmiot rysunku Zabezpieczenie istn. przewodów podziemnych					Numer rysunku 20