
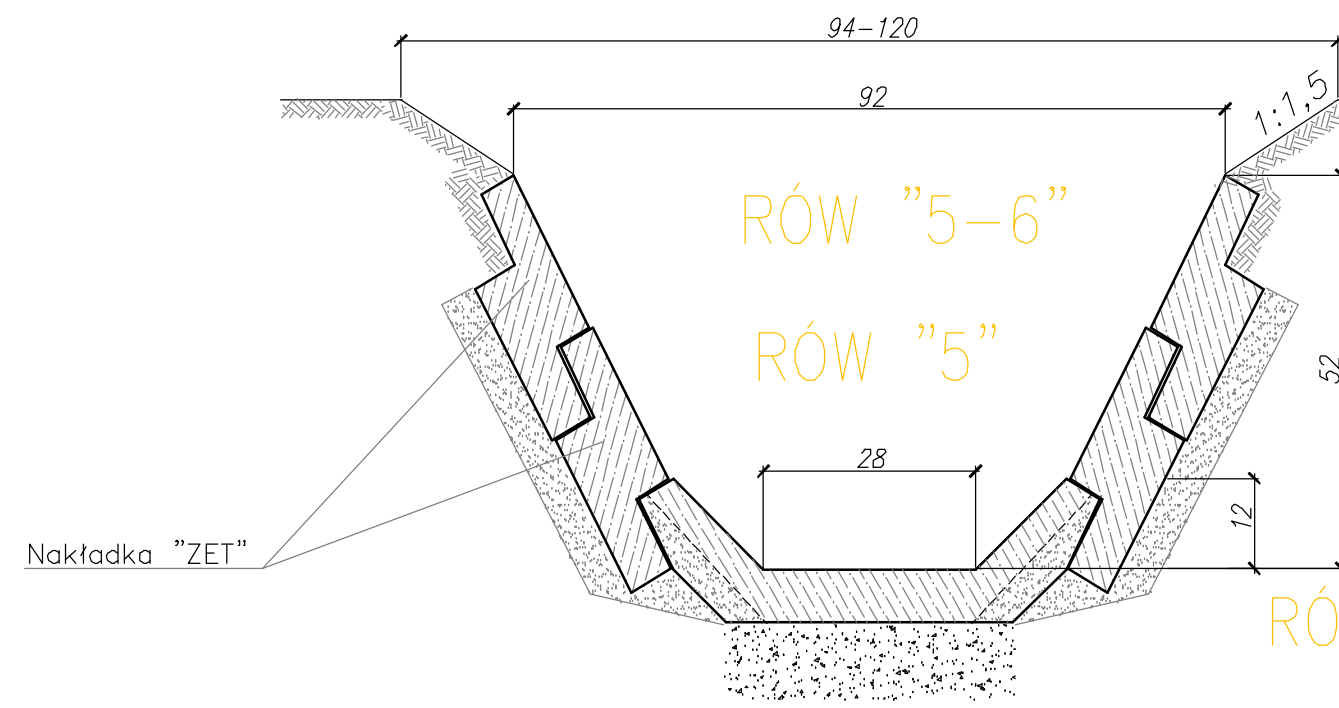


PRZEKROJE CHARAKTERYSTYCZNE ROWÓW UMOCNIONYCH

1 : 50

RÓW "3"

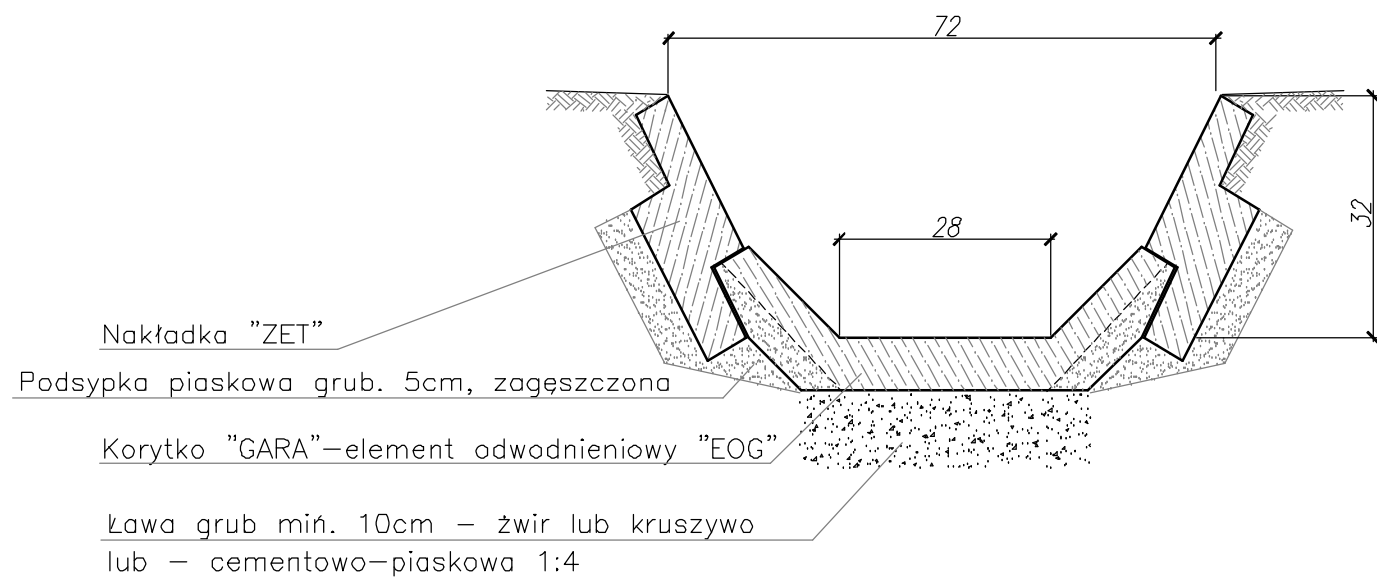


RÓW "3"

RÓW "5"

RÓW "5-6"


- Rów głęb. 0,30m, umocniony elementami GARA
- Rów głęb. 0,50m, umocniony elementami GARA
- Rów głęb. zmienna 0,5–0,6m, umocniony elementami GARA na wys. 50cm, powyżej konstrukcja ziemna

PRZEPUST względem ROWU

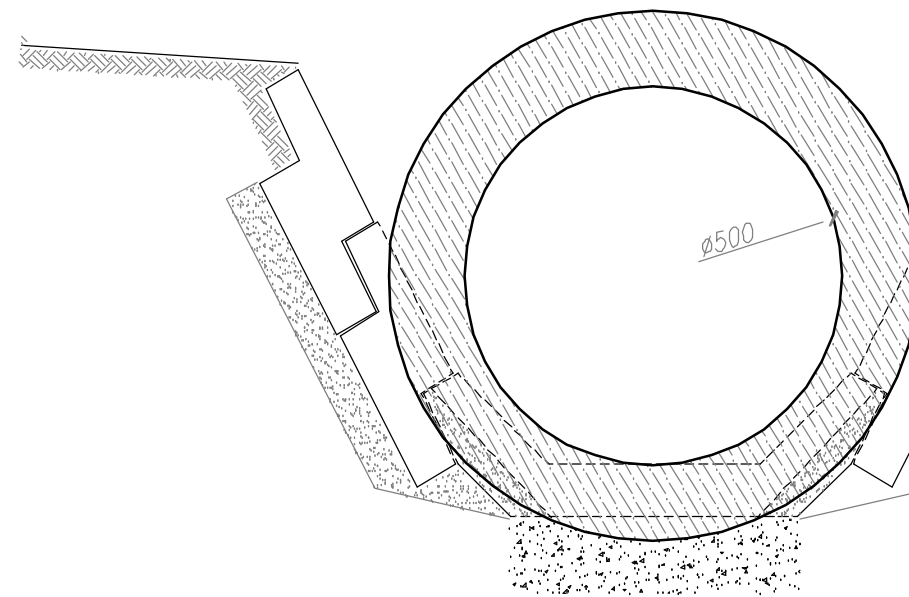


- przykrycie (płyta betonowa)
- właz kanalizacyjny A150
- cegła kanalizacyjna (krąg betonowy)
- nadproże wylewane na budowie na wysokości terenu
- cegła kanalizacyjna
- elementy gara wprowadzone do studni
- płyta betonowa wylewana na budowie (gr. 15cm)
- podesypka zagęszczona (gr. 10cm)

Włączenie rowu do studni

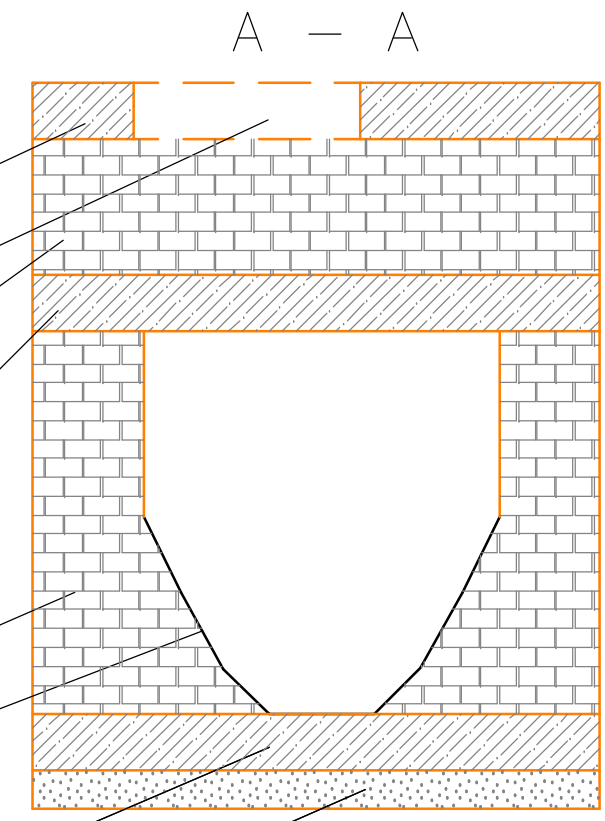


- rura kan. deszczowego $\varnothing$ 400 – 800mm
- dla $\varnothing$ 400 – 600mm L = 1,20m
- dla $\varnothing$ 800mm L = 1,50m

- elementy gara wprowadzone do studni

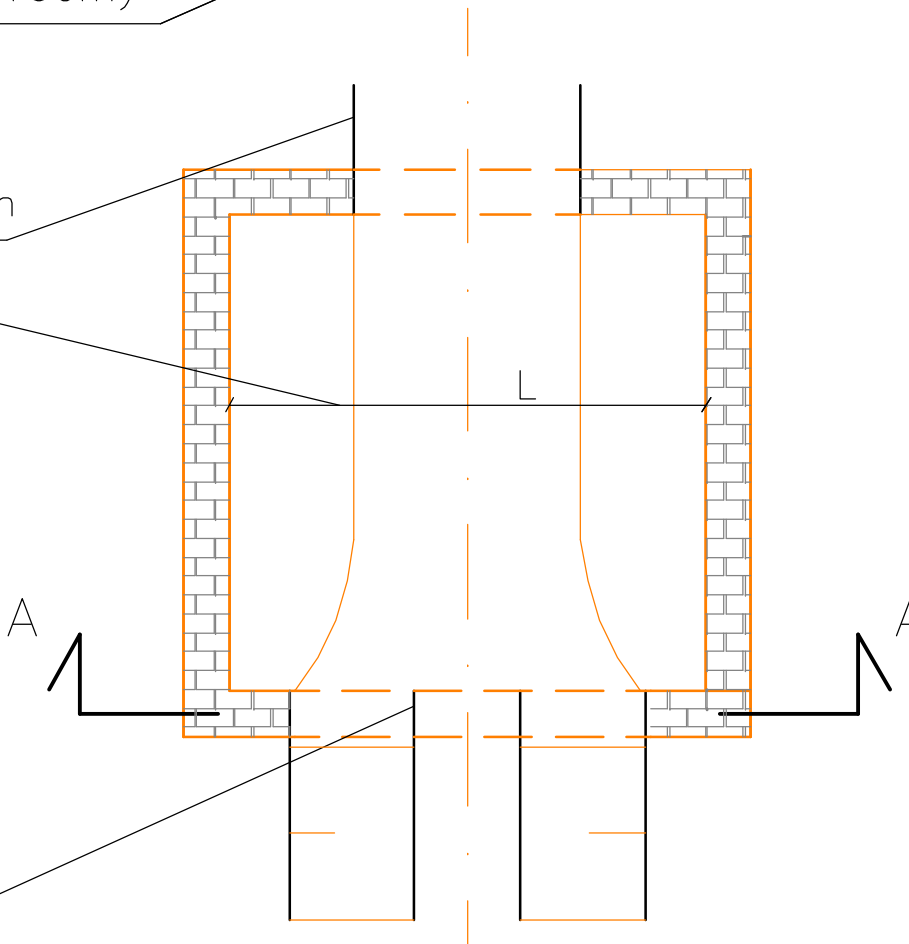


PRZEPUST względem ROWU

B – B

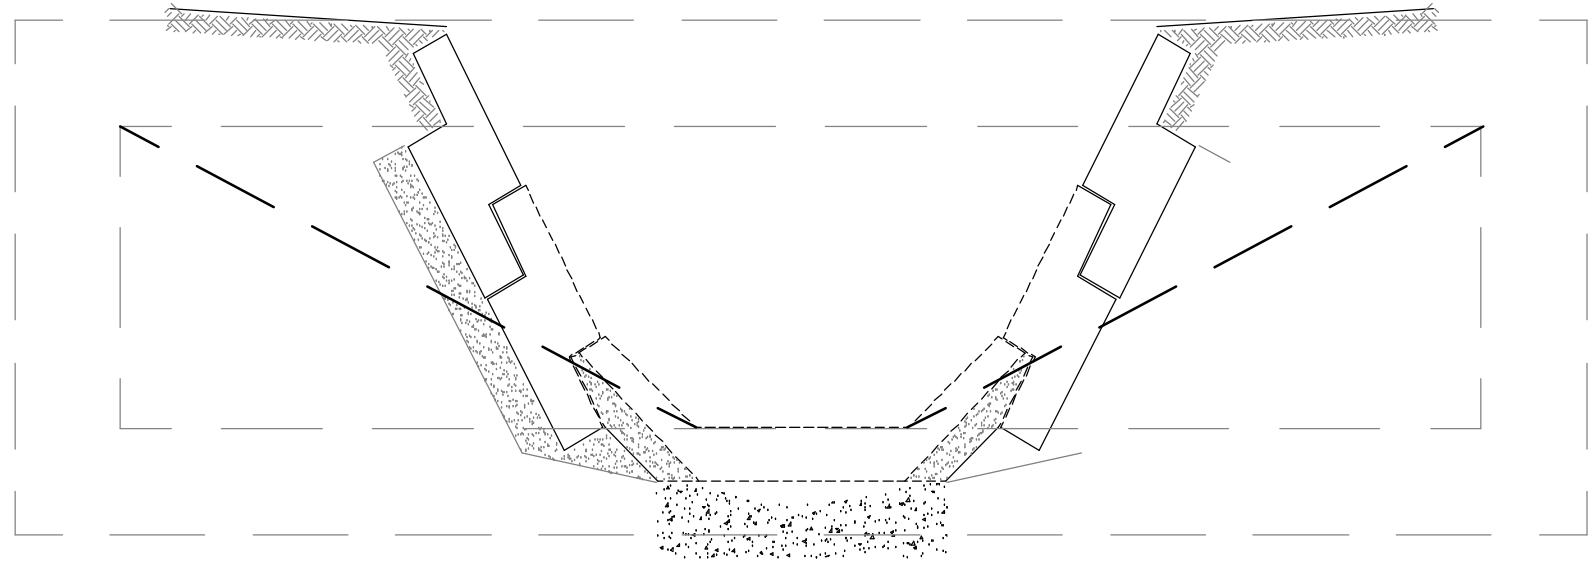

Włączenie rowu do przepustu

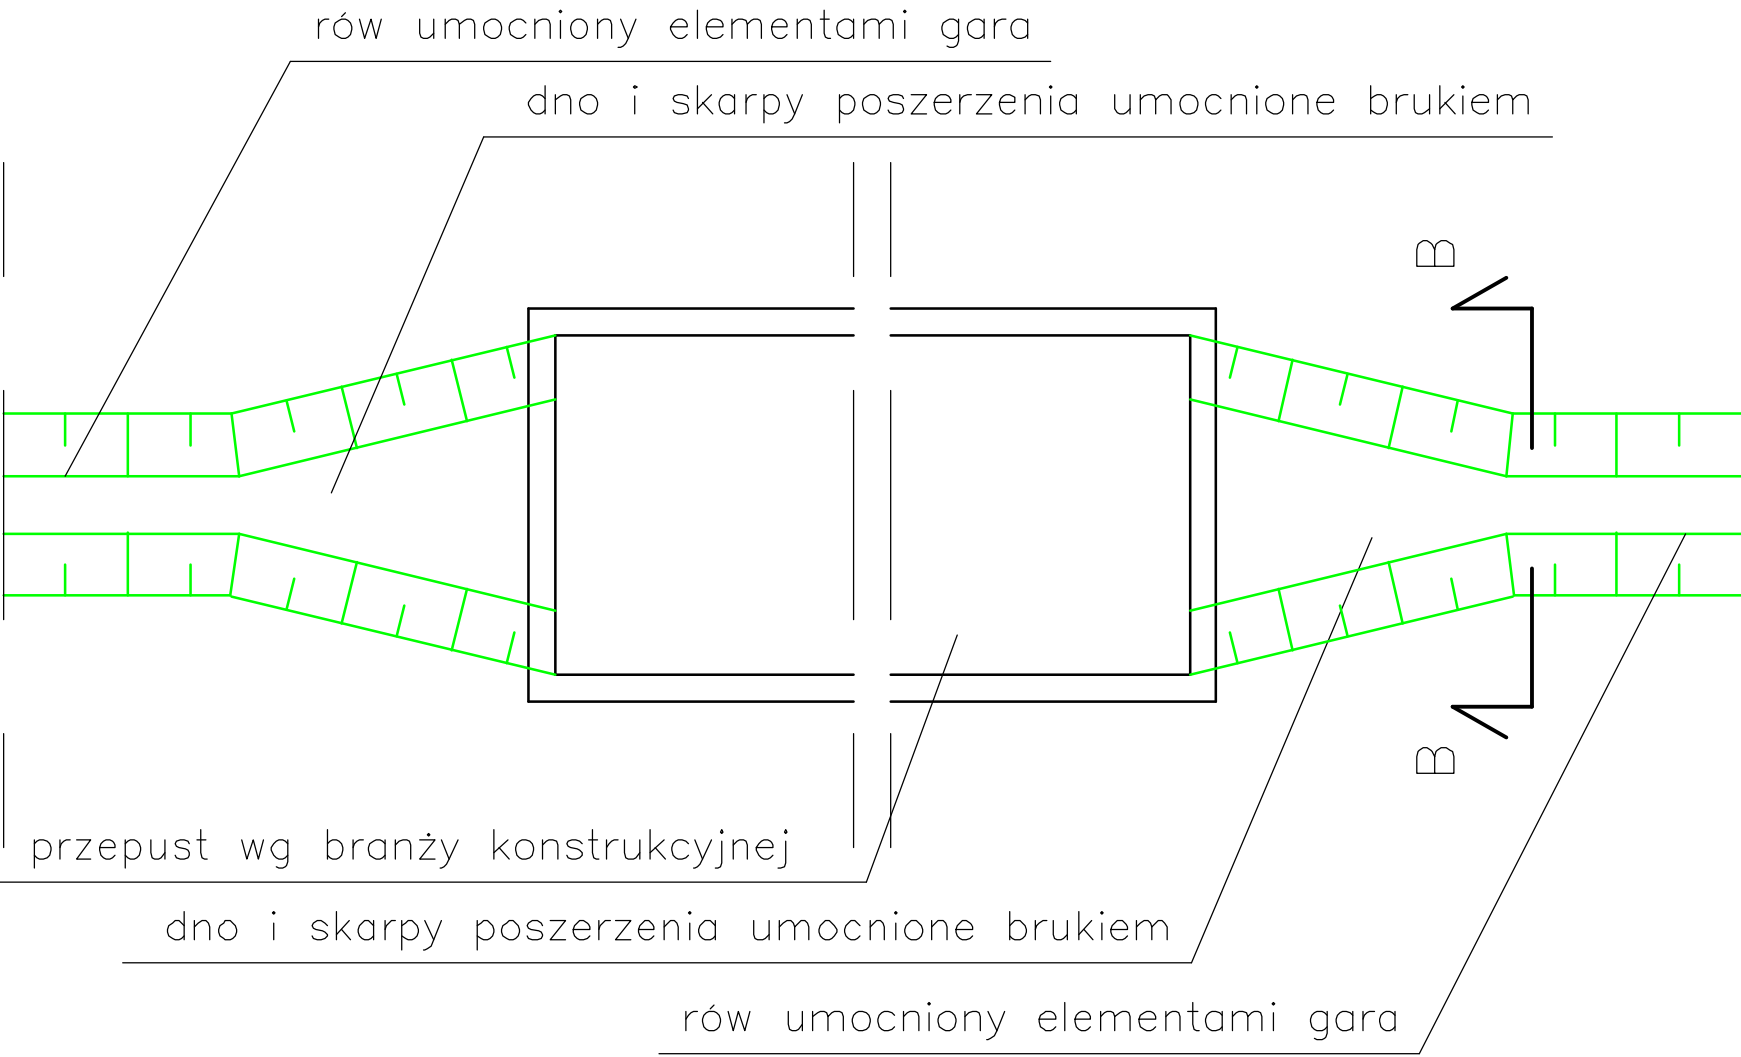

WOSAN – I SŁUCHI PROJEKTOWE, ul. Karłowicza 5/10-25-640 Kieda				Opracowanie P.W.	
Projektował	mgr inż. Karol Buchala	SWK/02/2/ROK/013	by: architekt	Specjalista	Pełnia
Sprawdził	mgr inż. Karol Buchala	SWK/013/ROK/006	by: architekt	Specjalista	Pełnia
przebieg Budowa drog. sieci kanalizacji sanitarnej, deszczowej, wodociągowej i sieci energetycznej dla uzbrojenia terenów inwestycyjnych w Zawadzie gm. Dębica				Data 04.2015r	
Budowa drog. sieci kanalizacji deszczowej i sieci energetycznej dla uzbrojenia terenów inwestycyjnych w Zawadzie gm. Dębica				Skala 1 : 20	
Przebieg Budowa drog. sieci kanalizacji sanitarnej, deszczowej, wodociągowej i sieci energetycznej dla uzbrojenia terenów inwestycyjnych w Zawadzie gm. Dębica				Numer rysunku 21	
Przekroje charakterystyczne i włączenie rowów					