
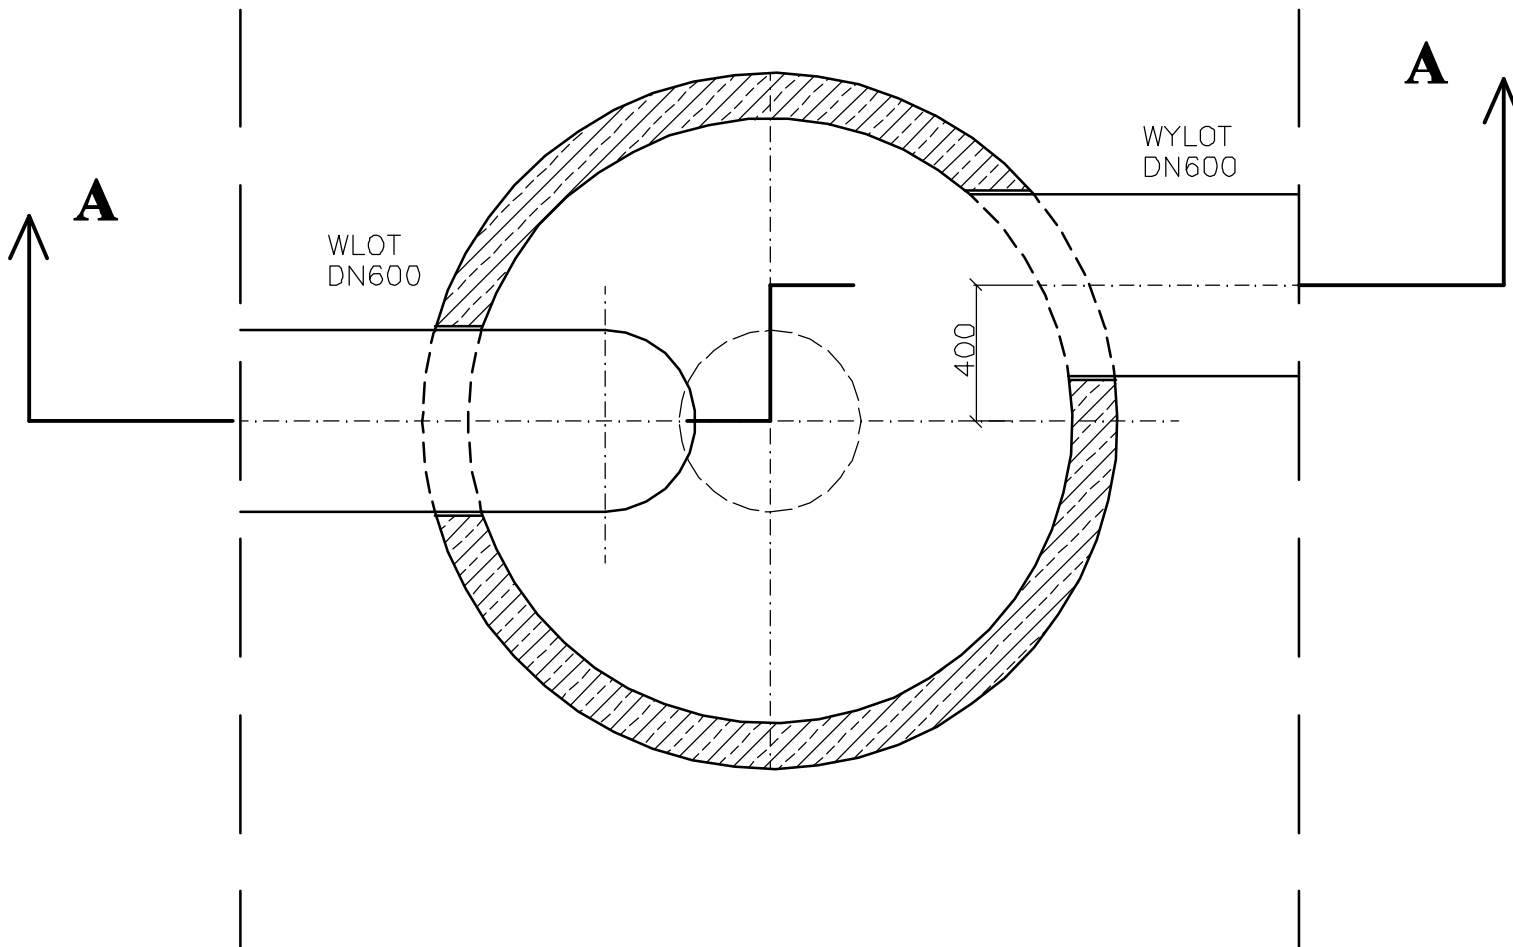


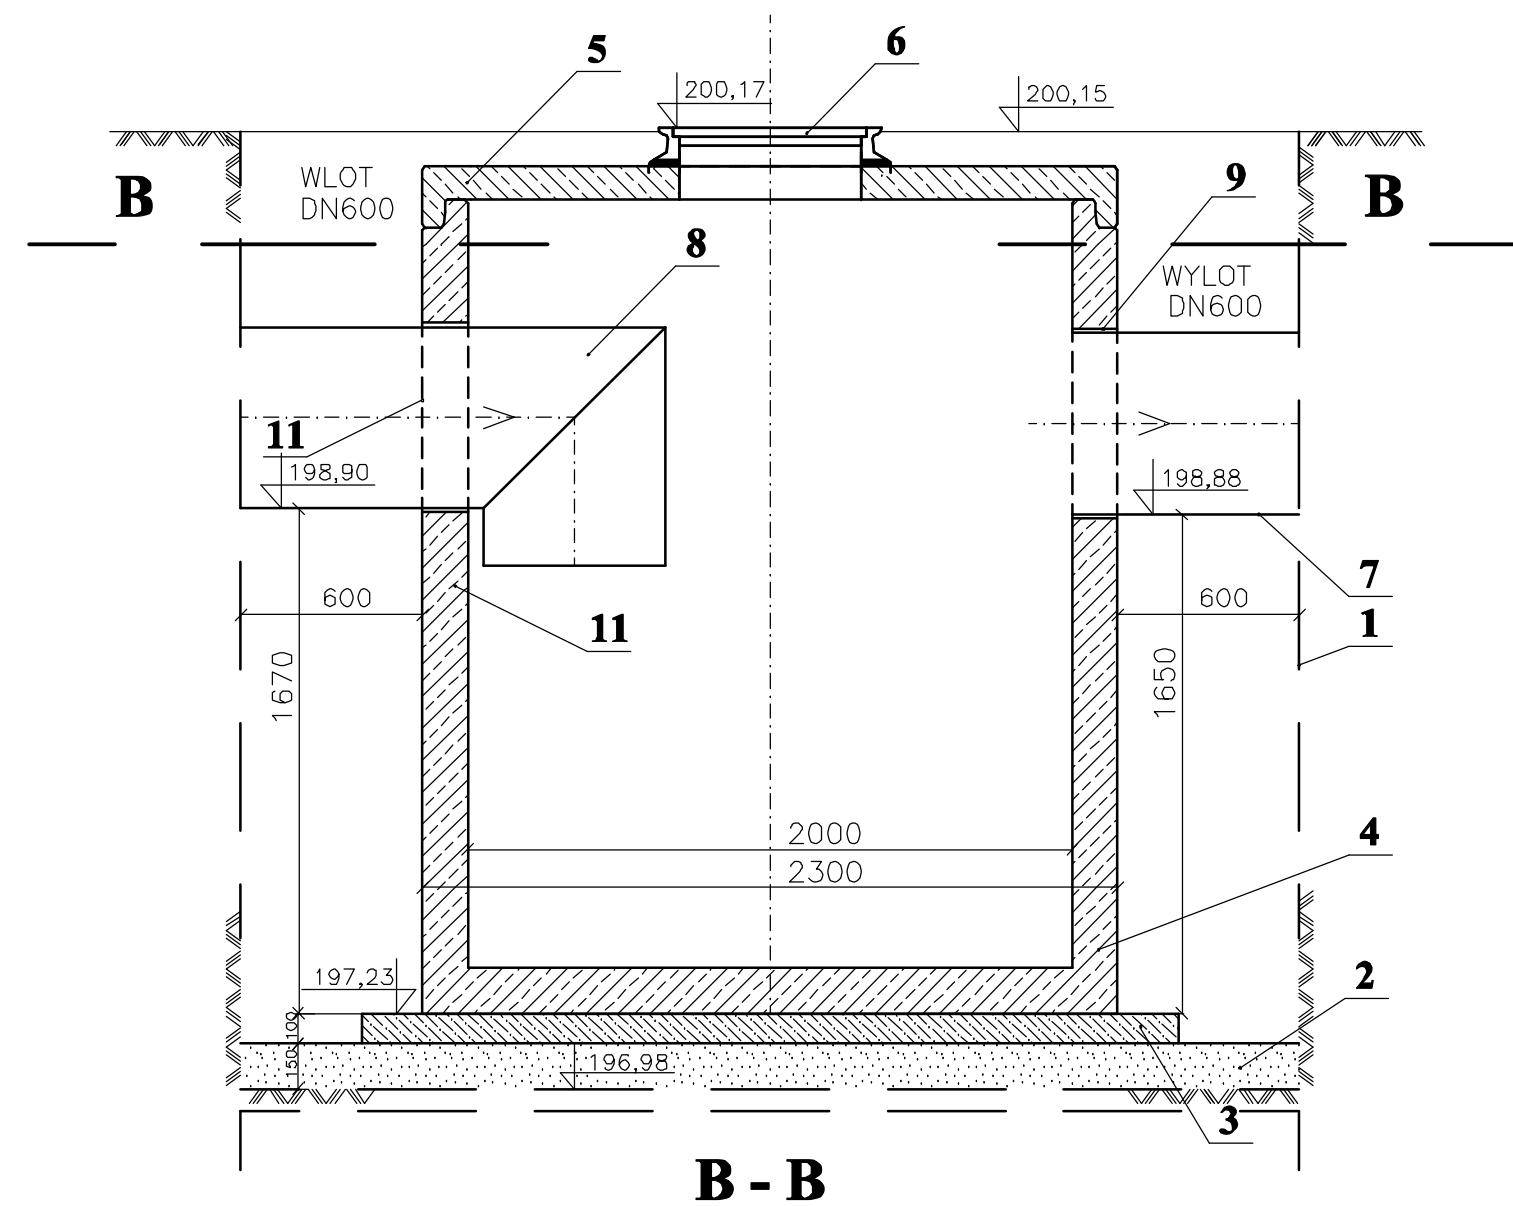

Nr	Element, materiał	Jednostka	Ilość	Norma, katalog, wykonanie
1	2	3	4	5
1	Obudowa pionowych ścian wykopu	m ²	wg przedmiaru	Elementy stal. standardowe wyk. Robót
2	Podсыpka : piasek lub pospółka zagęszczona do Is >0,97	m ³	1,84	Wybór Wykonwacy Robót
3	Pospółka + cement mieszanina sucha	m ³	0,58	Cement portland 200 kg/m ³
4	Prefabrykat żelbetowy osadnik Ø2,30 x 2,20m; Wodoszcz. W8	kpl	1	Dostawca osadnika beton włbr. klasy min. B30 (C35/45)
5	Płyta przykrycia : prefabrykat żelbetowy Ø2,30 x 0,60m	kpl	1	j.w.
6	Właz żel. kl. C250 bez otw. wentylacyjnych z wkładką gumową, wypełniony betonem	kpl	1	Katalog włazów żel.: dostawa separatora
7	Rura kan. PE Ø 600 mm SN8 kN/m ²	m	wg przedmiaru	Katalogi rur kan.
8	Kolano kan. PE Ø600 mm x 87°	kpl	1	j.w.
9	Tuleja ochronna z uszczelką	kpl	2	Tuleja PVC lub HDPE zabetonowana w ścianie : dostawca studni.
10	Powłoka wew. zbiornika żelbetowego : osadnika	m ²	18,84	Wykonuje producent zbiornika preparat pokryw. beton
11	Powłokazew. zbiornika żelbetowego : osadnika	m ²	22,74	Wykonuje producent zbiornika substancja wodoszczelna np. : ASOL - FE

Uwaga :

- 1) Wymiary i standard jakości wymagany projektem określony na podstawie katalogu producentów.

WOSAN –USŁUGI PROJEKTOWE; ul. Karbońska 5/10; 25-640 Kielce					Opracowanie P.W.
	Imię i nazwisko	Numer uprawnień	Specjalność	Podpis	
Projektował	mgr inż. Konrad Rachuna	SWK/0207/POOS/13	Inż. sanitarna		Data 04.2015r
Sprawdził	mgr inż. Katarzyna Zeja	SWK/0131/POOS/06	Inż. sanitarna		
Przedsięwzięcie Budowa dróg, sieci kanalizacji sanitarnej, deszczowej, wodociągowej i sieci energetycznej dla uzbrojenia terenów inwestycyjnych w Zawadzie gm. Dębica					
Inwestycja Budowa dróg, sieci kanalizacji deszczowej i sieci energetycznej dla uzbrojenia terenów inwestycyjnych w Zawadzie gm. Dębica					Skala 1 : 50
Przedmiot rysunku OWD 1 - Osadnik					Numer rysunku 3