



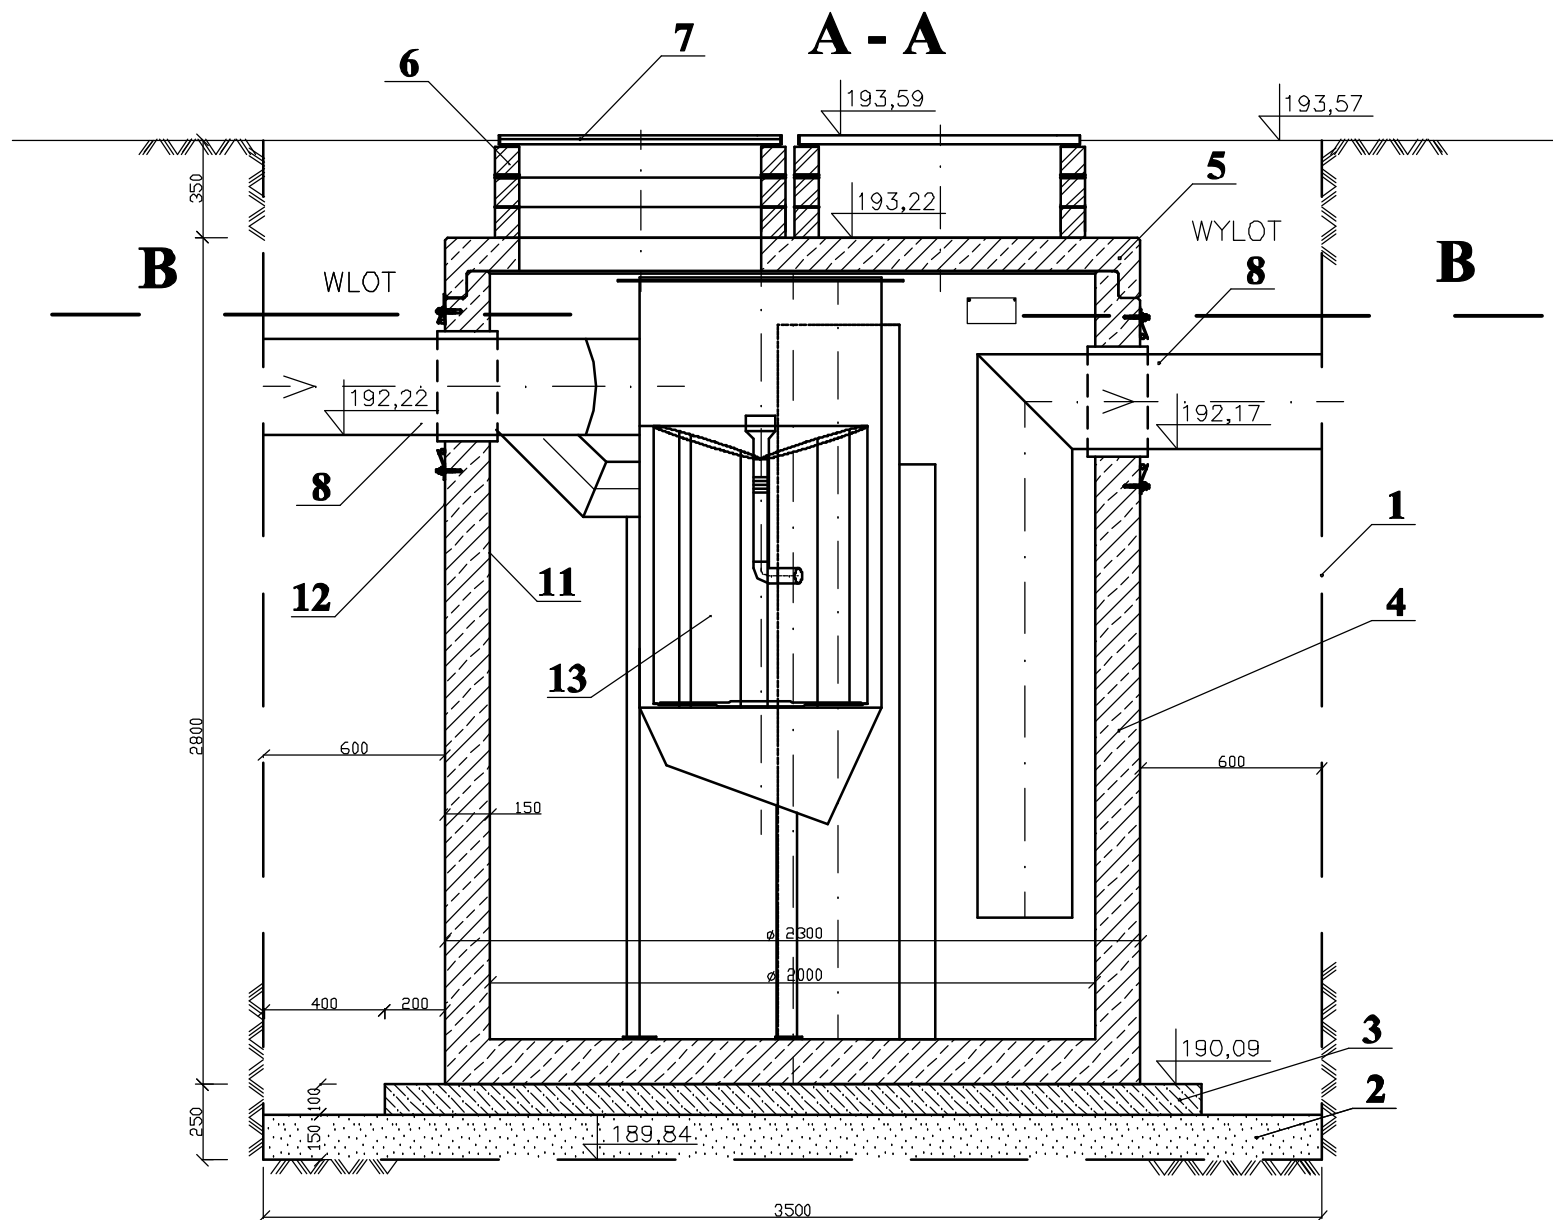

Nr	Element, materiał	Jednostka	Ilość	Norma, katalog, wykonanie
1	2	3	4	5
1	Obudowa pionowych ścian wykopu	m ²	wg przedmiaru	Elementy stal. standardowe wyk. Robót
2	Podpyspka : piasek lub pospółka zagęszczona do Is >0,97	m ³	1,84	Wybór Wykonwacy Robót
3	Pospółka + cement mieszanina sucha	m ³	0,58	Cement portland 200 kg/m ³
4	Prefabrykat żelbetowy separator Ø2,30 x 2,80m; Wodoszcz. W8	kpl	1	Dostawca separatora beton wibr. klasy min. B30 (C35/45)
5	Płyta przykrycia : prefabrykat żelbetowy Ø2,30/2x0,80m	kpl	1	J.w.
6	Pierścienie wyrównawcze Ø1000/800 x 100mm	szt	6	Prefabrykat betonowy klasy min. B30(C25/30)
7	Właz kan. kl. B125 LW 800 korp. żel. o wys. 40mm pokrywa BEGU bez wentylacji	kpl	2	Katalogi producentów
8	Rura kanalizacyjna PEØ 400mm SN8 kN/m ²	m	wg przedmiaru	Katalogi rur kan. PE Katalogi rur ciśn. HDPE
9	Kolano kanalizacyjnePE Ø 400 mm	kpl	1	J.w.
10	Tuleja ochronna z uszczelką dla rur Ø 400mm	kpl	2	Tuleja PVC lub HDPE zabetonowana w ścianie : dostawca separatora
11	Powłoka olejoodporna wew. zbiornika żelbetowego : separatora	m ²	18,84	Wykonuje producent zbiornika preparat pokryw. beton
12	Powłoka zew. zbiornika żelbetowego : separatora	m ²	22,74	Wykonuje producent zbiornika substancja wodoszczelna np. : ASOL - FE
13	Hydrocyklon z wkładem koalescencyjnym:HD PE	kpl	1	wyposażenie separatora dostawa w komplecie

Uwaga :

1) Wymiary i standard jakości wymagany projektem określony na podstawie katalogu producentów.

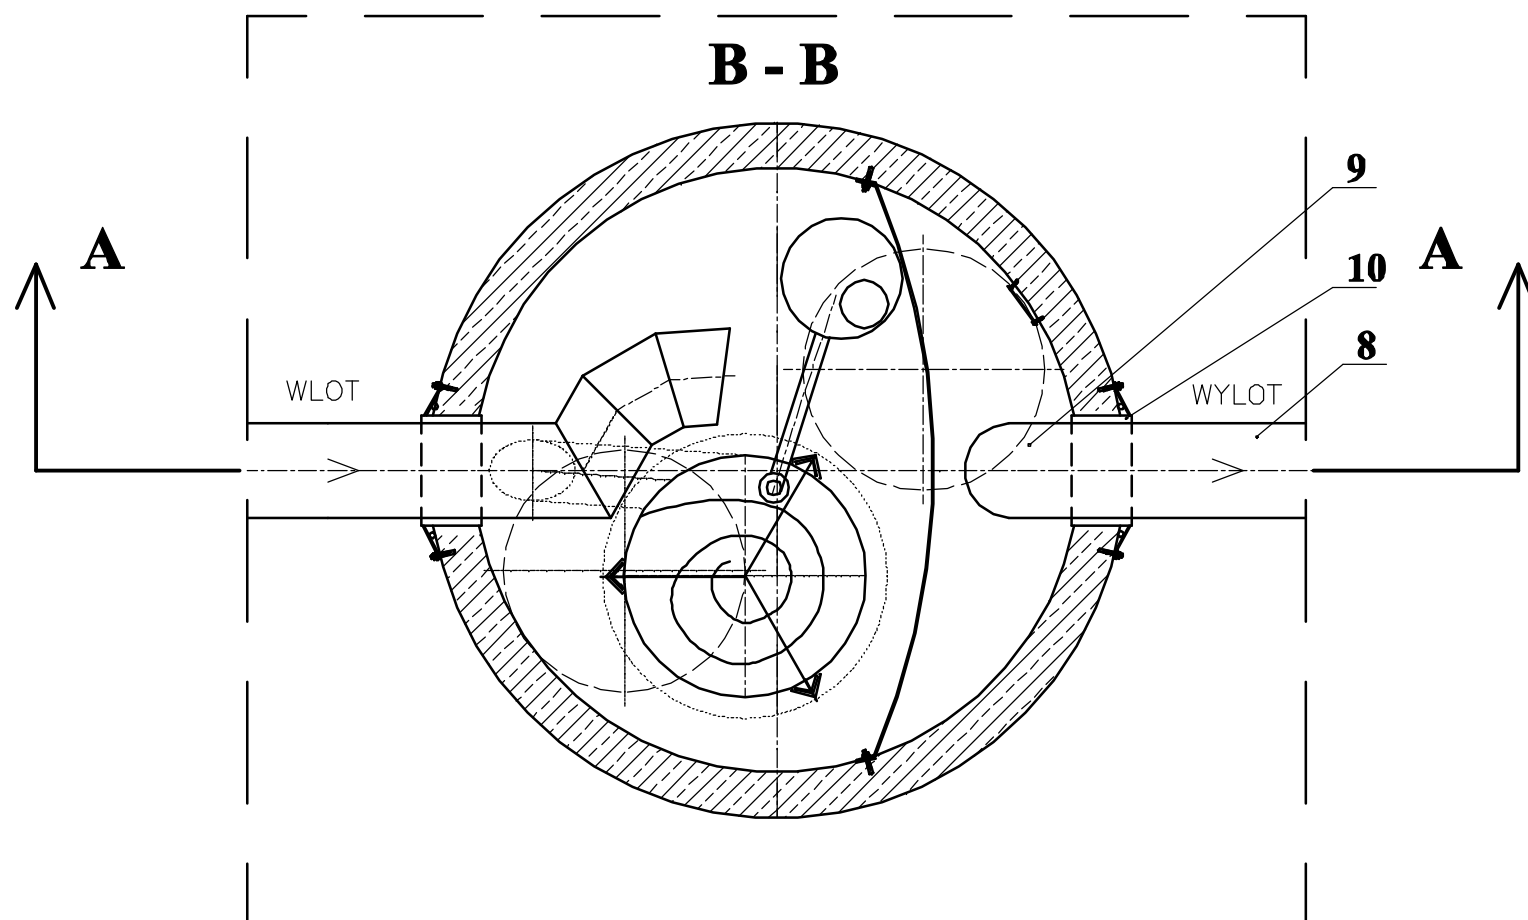

WOSAN –USŁUGI PROJEKTOWE; ul. Karbońska 5/10; 25-640 Kielce					Opracowanie P.W.	
	Imię i nazwisko	Numer uprawnień	Specjalność	Podpis	Data 04.2015r	
Projektował	mgr inż. Konrad Rachuna	SWK/0207/POOS/13	Inż. sanitarna			
Sprawił	mgr inż. Katarzyna Zeja	SWK/0131/POOS/06	Inż. sanitarna			
Przedsięwzięcie Budowa dróg, sieci kanalizacji sanitarnej, deszczowej, wodociągowej i sieci energetycznej dla uzbrojenia terenów inwestycyjnych w Zawadzie gm. Dębica						
Inwestycja Budowa dróg, sieci kanalizacji deszczowej i sieci energetycznej dla uzbrojenia terenów inwestycyjnych w Zawadzie gm. Dębica						Skala 1 : 50
Przedmiot rysunku OWD 3 - Separator koalescencyjny bezfiltrowy						Numer rysunku 9