


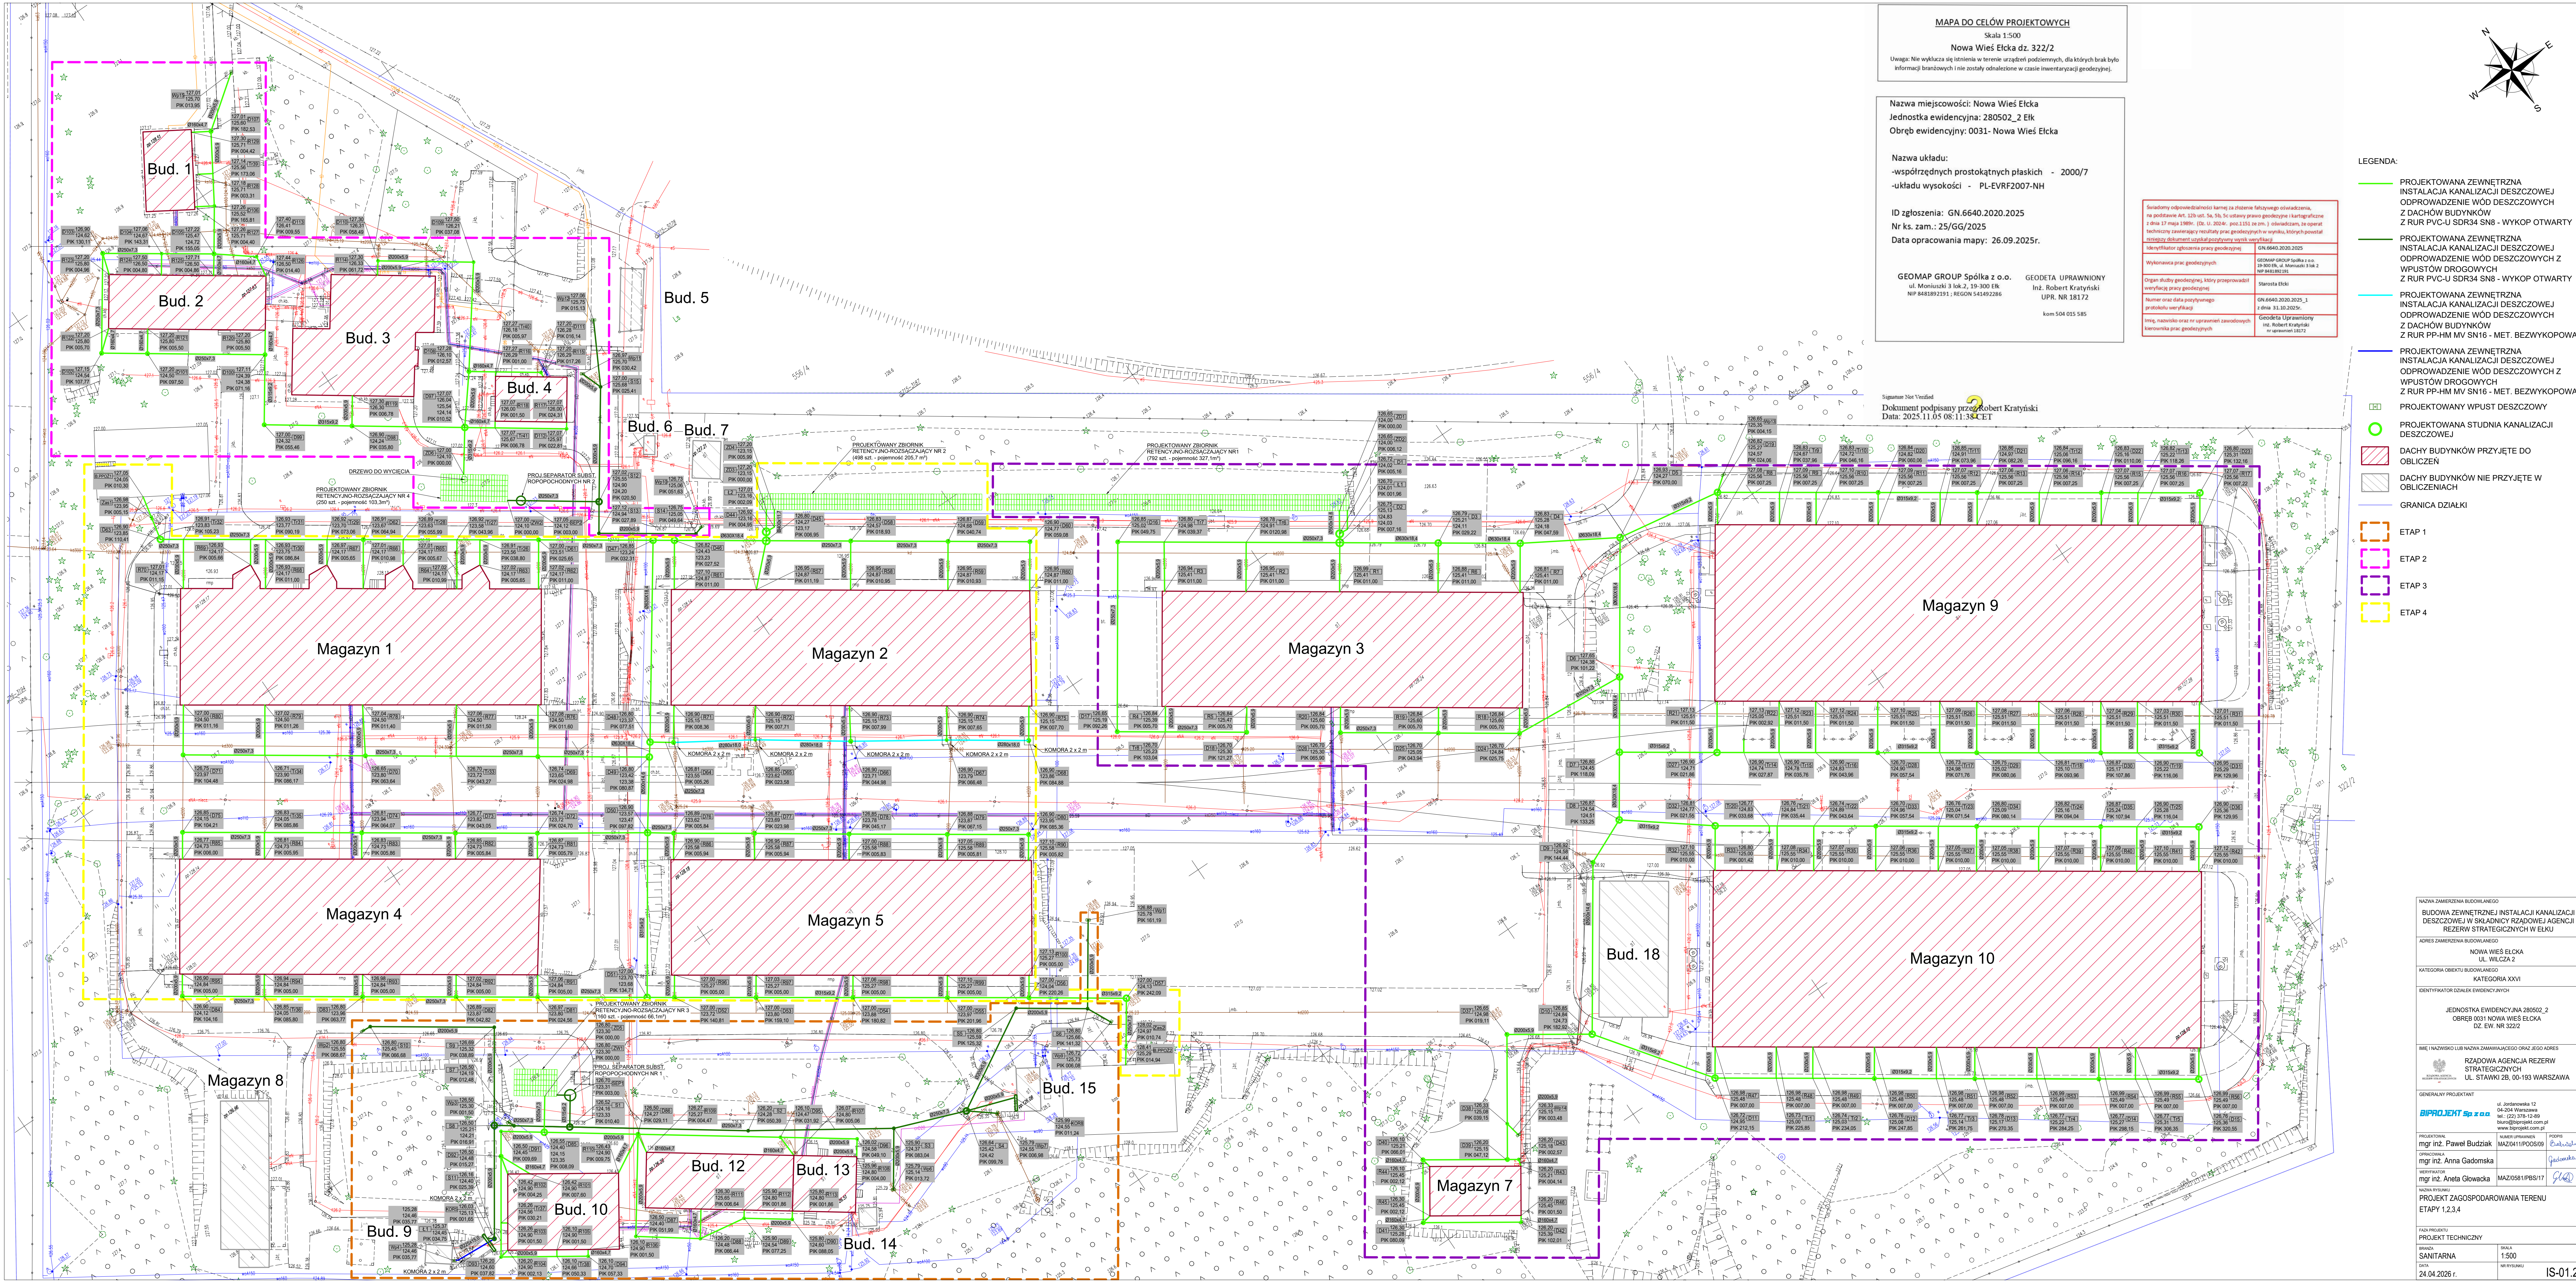

MAPA DO CELÓW PROJEKTOWYCH

Skala 1:500

Nowa Wieś Elcka dz. 322/2

Uwaga: Nie wykazuje się istnienia w terenie urządzeń podziemnych, dla których brak było informacji branżowych (nie zostały odnotowane w czasie inwentaryzacji geodezyjnej).

Nazwa miejscowości: Nowa Wieś Elcka

Jednostka ewidencyjna: 280502_2 Elk

Obręb ewidencyjny: 0031- Nowa Wieś Elcka

Nazwa układu:

-współrzędnych prostokątnych płaskich - 2000/7

-układu wysokości - PL-EVRF2007-NH

ID zgłoszenia: GN.6640.2020.2025

Nr ks. zam.: 25/GG/2025

Data opracowania mapy: 26.09.2025r.

GEOMAP GROUP Spółka z o.o.

ul. Moniuszki 3 lok.2, 19-300 Elk

NIP 8481892191; REGON 541492286

GEODETA UPRAWNIONY

Inż. Robert Kratkiński

UPR. NR 18172

kom 504 015 585

Świadomy odpowiedzialności kamień za stworzenie technicznego opracowania, na podstawie Art. 125 ust. 5a, 5b, 5c ustawy prawo geodezyjne i kartograficzne z dnia 17 maja 1989r. (Dz. U. 2024r. poz. 133) ze zm.) oświadczam, że operat techniczny zawierający rezultaty prac geodezyjnych w całości, których powstał niniejszy dokument cyfrowy podpisywany elektronicznie.	
Wynik prac geodezyjnych	GN.6640.2020.2025
Organ służby geodezyjnej, który przeprowadził weryfikację pracy geodezyjnej	Starosta Elki
Numer oraz data podpisanego protokołu weryfikacji	GN.6640.2020.2025_1 z dnia 31.10.2025r.
Imię, nazwisko oraz nr uprawnień zawodowych kierownika prac geodezyjnych	Geodeta Uprawniony inż. Robert Kratkiński nr uprawnień 18172

- LEGENDA:
- PROJEKTOWANA ZEWNĘTRZNA INSTALACJA KANALIZACJI DESZCZOWEJ Z DACHÓW BUDYNKÓW Z RUR PVC-U SDR34 SN8 - WYKOP OTWARTY

PROJEKTOWANA ZEWNĘTRZNA INSTALACJA KANALIZACJI DESZCZOWEJ ODPROWADNIENIE WÓD DESZCZOWYCH Z WPŁUSTÓW DROGOWYCH Z RUR PVC-U SDR34 SN8 - WYKOP OTWARTY

PROJEKTOWANA ZEWNĘTRZNA INSTALACJA KANALIZACJI DESZCZOWEJ ODPROWADNIENIE WÓD DESZCZOWYCH Z DACHÓW BUDYNKÓW Z RUR PP-HM MV SN16 - MET. BEZWYKOPOWA

PROJEKTOWANA ZEWNĘTRZNA INSTALACJA KANALIZACJI DESZCZOWEJ ODPROWADNIENIE WÓD DESZCZOWYCH Z RUR PP-HM MV SN16 - MET. BEZWYKOPOWA

PROJEKTOWANY WPŁUST DESZCZOWY

PROJEKTOWANA STUDIA KANALIZACJI DESZCZOWEJ

DACHY BUDYNKÓW PRZYJĘTE DO OBLICZEŃ

DACHY BUDYNKÓW NIE PRZYJĘTE W OBLICZENIACH

GRANICA DZIAŁKI

ETAP 1

ETAP 2

ETAP 3

ETAP 4

NAZWA ZAMIERZENIA BUDOWLANEGO	
BUDOWA ZEWNĘTRZNEJ INSTALACJI KANALIZACJI DESZCZOWEJ W SKŁADNICY RZĄDOWEJ AGENCJI REZERW STRATEGICZNYCH W ELCKU	
ADRES ZAMIERZENIA BUDOWLANEGO	
NOWA WIEŚ ELCKA UL. WILCZA 2	
KATEGORIA OBIĘKTU BUDOWLANEGO	
KATEGORIA XXVI	
IDENTYFIKATOR DZIAŁKI EWIDENCYJNYCH	
JEDNOSTKA EWIDENCYJNA 280502_2 OBRĘB 0031 NOWA WIEŚ ELCKA DZ. EW. NR 322/2	
IMI I NAZWISKO LUB NAZWA ZAMAWIAJĄCEGO ORAZ JEJ ADRES	
RZĄDOWA AGENCJA REZERW STRATEGICZNYCH UL. STAWKI 2B, 00-193 WARSZAWA	
GENERALNY PROJEKTANT	
BIPROJEKT Sp. z o.o.	
PROJEKTOWAŁ mgr inż. Paweł Budziński	
OPRACOWAŁ mgr inż. Anna Gadońska	
WERYFIKOWAŁ mgr inż. Aneta Głowacka	
NAZWA PRACOWNI	
PROJEKT ZAGOSPODAROWANIA TERENU ETAPY 1,2,3,4	
Faza projektu	
PROJEKT TECHNICZNY	
BRANŻA	
SANITARNIA	
DATA	
24.04.2026 r.	
Skala	
1:500	
Wersja	
1	
Wersja	
1	