


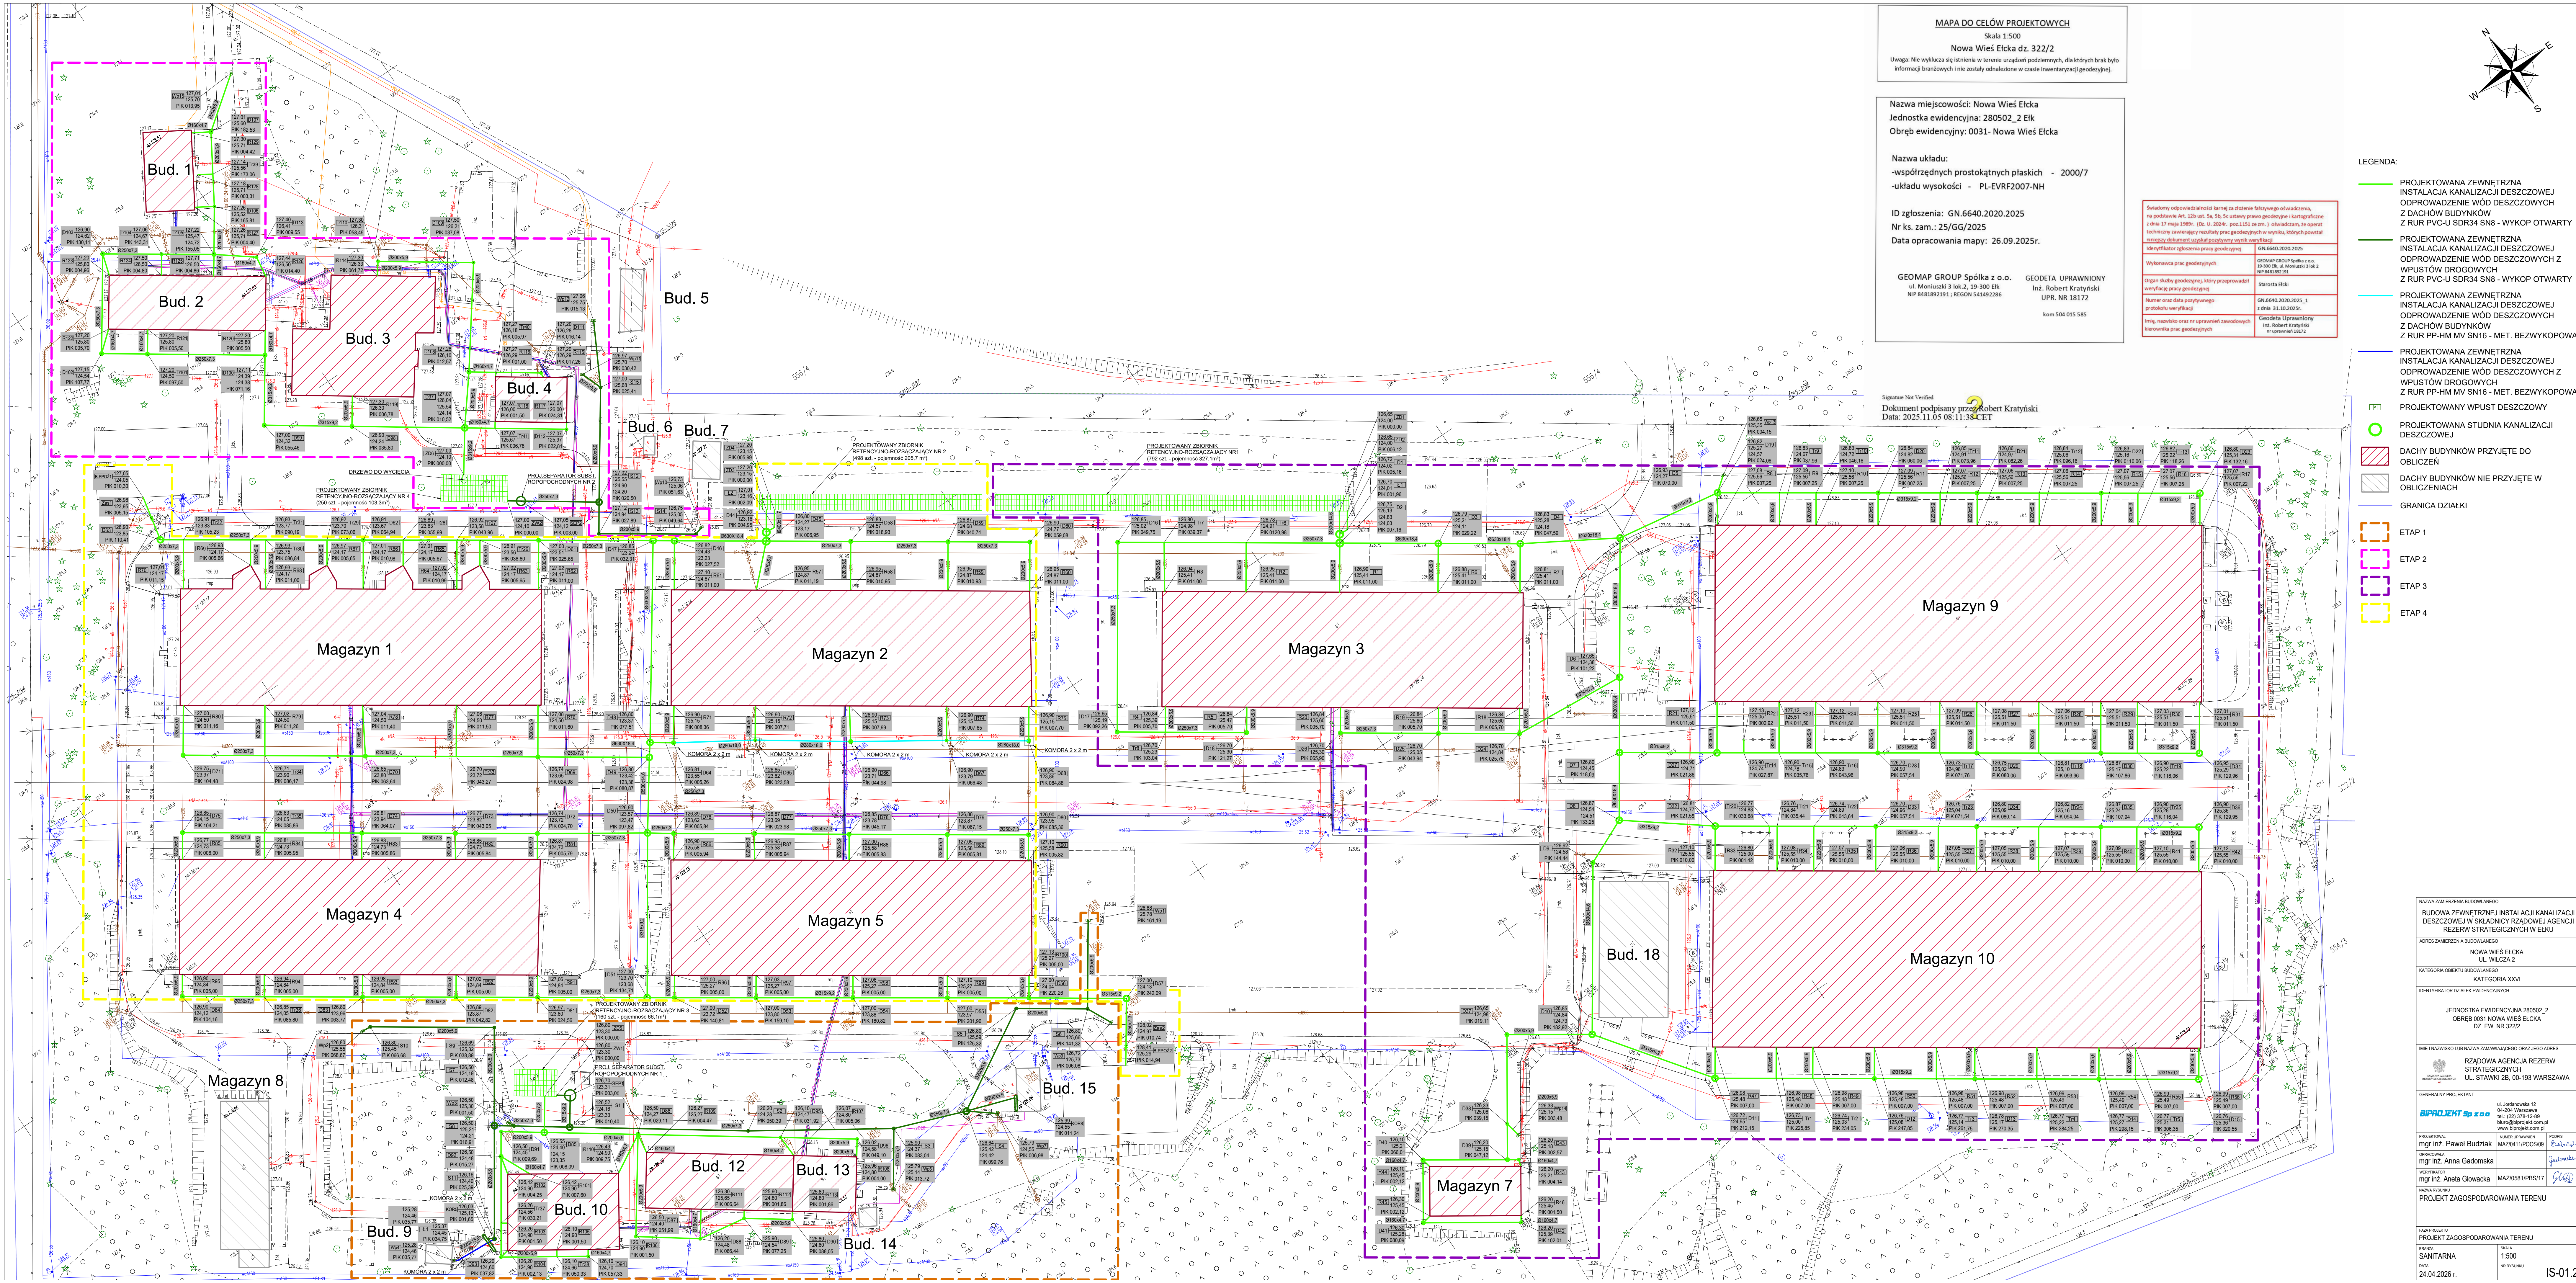

MAPA DO CELÓW PROJEKTOWYCH

Skala 1:500

Nowa Wieś Elcka dz. 322/2

Uwaga: Nie wykazuje się istnienia w terenie urządzeń podziemnych, dla których brak było informacji branżowych; nie zostały odnotowane w czasie inwentaryzacji geodezyjnej.

Nazwa miejscowości: Nowa Wieś Elcka

Jednostka ewidencyjna: 280502_2 Elk

Obwód ewidencyjny: 0031- Nowa Wieś Elcka

Nazwa układu:

-współrzędnych prostokątnych płaskich - 2000/7

-układu wysokości - PL-EVRF2007-NH

ID zgłoszenia: GN.6640.2020.2025

Nr ks. zam.: 25/GG/2025

Data opracowania mapy: 26.09.2025r.

GEOMAP GROUP Spółka z o.o.

ul. Moniuszki 3 lok. 2, 19-300 Elk

NIP 8481892191; REGON 541492286

GEODETA UPRAWNIONY

Inż. Robert Kratkiński

UPR. NR 18172

kom 504 015 585

Sądowy odpowiednik karny za złamanie ścisłego obowiązku, na podstawie Art. 125 ust. 5a, 5b, 5c ustawy prawo geodezyjne i kartograficzne z dnia 17 maja 1989r. (Dz. U. 2024r. - poz. 133) ze zm.) oświadczam, że operat techniczny zawierający rezultaty prac geodezyjnych w wyroku, których powstał niniejszy dokument cyfrowy podpisywałem weryfikując.

Wynik prac geodezyjnych	GN.6640.2020.2025
Organ służby geodezyjnej, który przeprowadził weryfikację pracy geodezyjnej	Starosta Elki
Numer oraz data podpisanego protokołu weryfikacji	GN.6640.2020.2025_1 z dnia 31.10.2025r.
Imię, nazwisko oraz nr uprawnień zawodowych kierownika prac geodezyjnych	Geodeta Uprawniony inż. Robert Kratkiński nr uprawnień 18172

- LEGENDA:
- PROJEKTOWANA ZEWNĘTRZNA INSTALACJA KANALIZACJI DESZCZOWEJ Z DACHÓW BUDYNKÓW Z RUR PVC-U SDR34 SN8 - WYKOP OTWARTY

PROJEKTOWANA ZEWNĘTRZNA INSTALACJA KANALIZACJI DESZCZOWEJ ODPROWADNIENIE WÓD DESZCZOWYCH Z WPŁUSTÓW DROGOWYCH Z RUR PVC-U SDR34 SN8 - WYKOP OTWARTY

PROJEKTOWANA ZEWNĘTRZNA INSTALACJA KANALIZACJI DESZCZOWEJ ODPROWADNIENIE WÓD DESZCZOWYCH Z DACHÓW BUDYNKÓW Z RUR PP-HM MV SN16 - MET. BEZWYKOPOWA

PROJEKTOWANA ZEWNĘTRZNA INSTALACJA KANALIZACJI DESZCZOWEJ ODPROWADNIENIE WÓD DESZCZOWYCH Z WPŁUSTÓW DROGOWYCH Z RUR PP-HM MV SN16 - MET. BEZWYKOPOWA

PROJEKTOWANY WPŁUST DESZCZOWY

PROJEKTOWANA STUDIA KANALIZACJI DESZCZOWEJ

DACHY BUDYNKÓW PRZYJĘTE DO OBLICZEŃ

DACHY BUDYNKÓW NIE PRZYJĘTE W OBLICZENIACH

GRANICA DZIAŁKI

ETAP 1

ETAP 2

ETAP 3

ETAP 4

NADZORCA BUDOWLANEGO	
BUDOWA ZEWNĘTRZNEJ INSTALACJI KANALIZACJI DESZCZOWEJ W SKŁADNICY REZERWY STRATEGICZNEJ KATEGORIA XXVI	
ADRES ZAMIERZENIA BUDOWLANEGO	
NOWA WIEŚ ELCKA UL. WILCZA 2	
KATEGORIA OBIEKTU BUDOWLANEGO	
KATEGORIA XXVI	
IDENTYFIKATOR DZIAŁKI EWIDENCYJNYCH	
JEDNOSTKA EWIDENCYJNA 280502_2	
OBRĘB 0031 NOWA WIEŚ ELCKA	
DZ. EW. NR 322/2	
IMI I NAZWISKO LUB NAZWA ZAMAWIAJĄCEGO ORAZ JEJ ADRES	
RADZOWA AGENCJA REZERW STRATEGICZNYCH UL. STAWKI 2B, 00-193 WARSZAWA	
GENERALNY PROJEKTANT	
BIPROJEKT Sp. z o.o.	
PROJEKTOWAŁ	
mgr inż. Paweł Budziński	MAZ0411/P005/09
mgr inż. Anna Gadońska	MAZ0411/P005/09
WERYFIKOWAŁ	
mgr inż. Aneta Głowacka	MAZ0581/PBS/17
NAZWA PRACOWNI	
PROJEKT ZAGOSPODAROWANIA TERENU	
Faza projektu	
PROJEKT ZAGOSPODAROWANIA TERENU	
BRANŻA	SANITARIA
DATA	24.04.2026 r.
SKALA	1:500
WYKONANO	1:500