


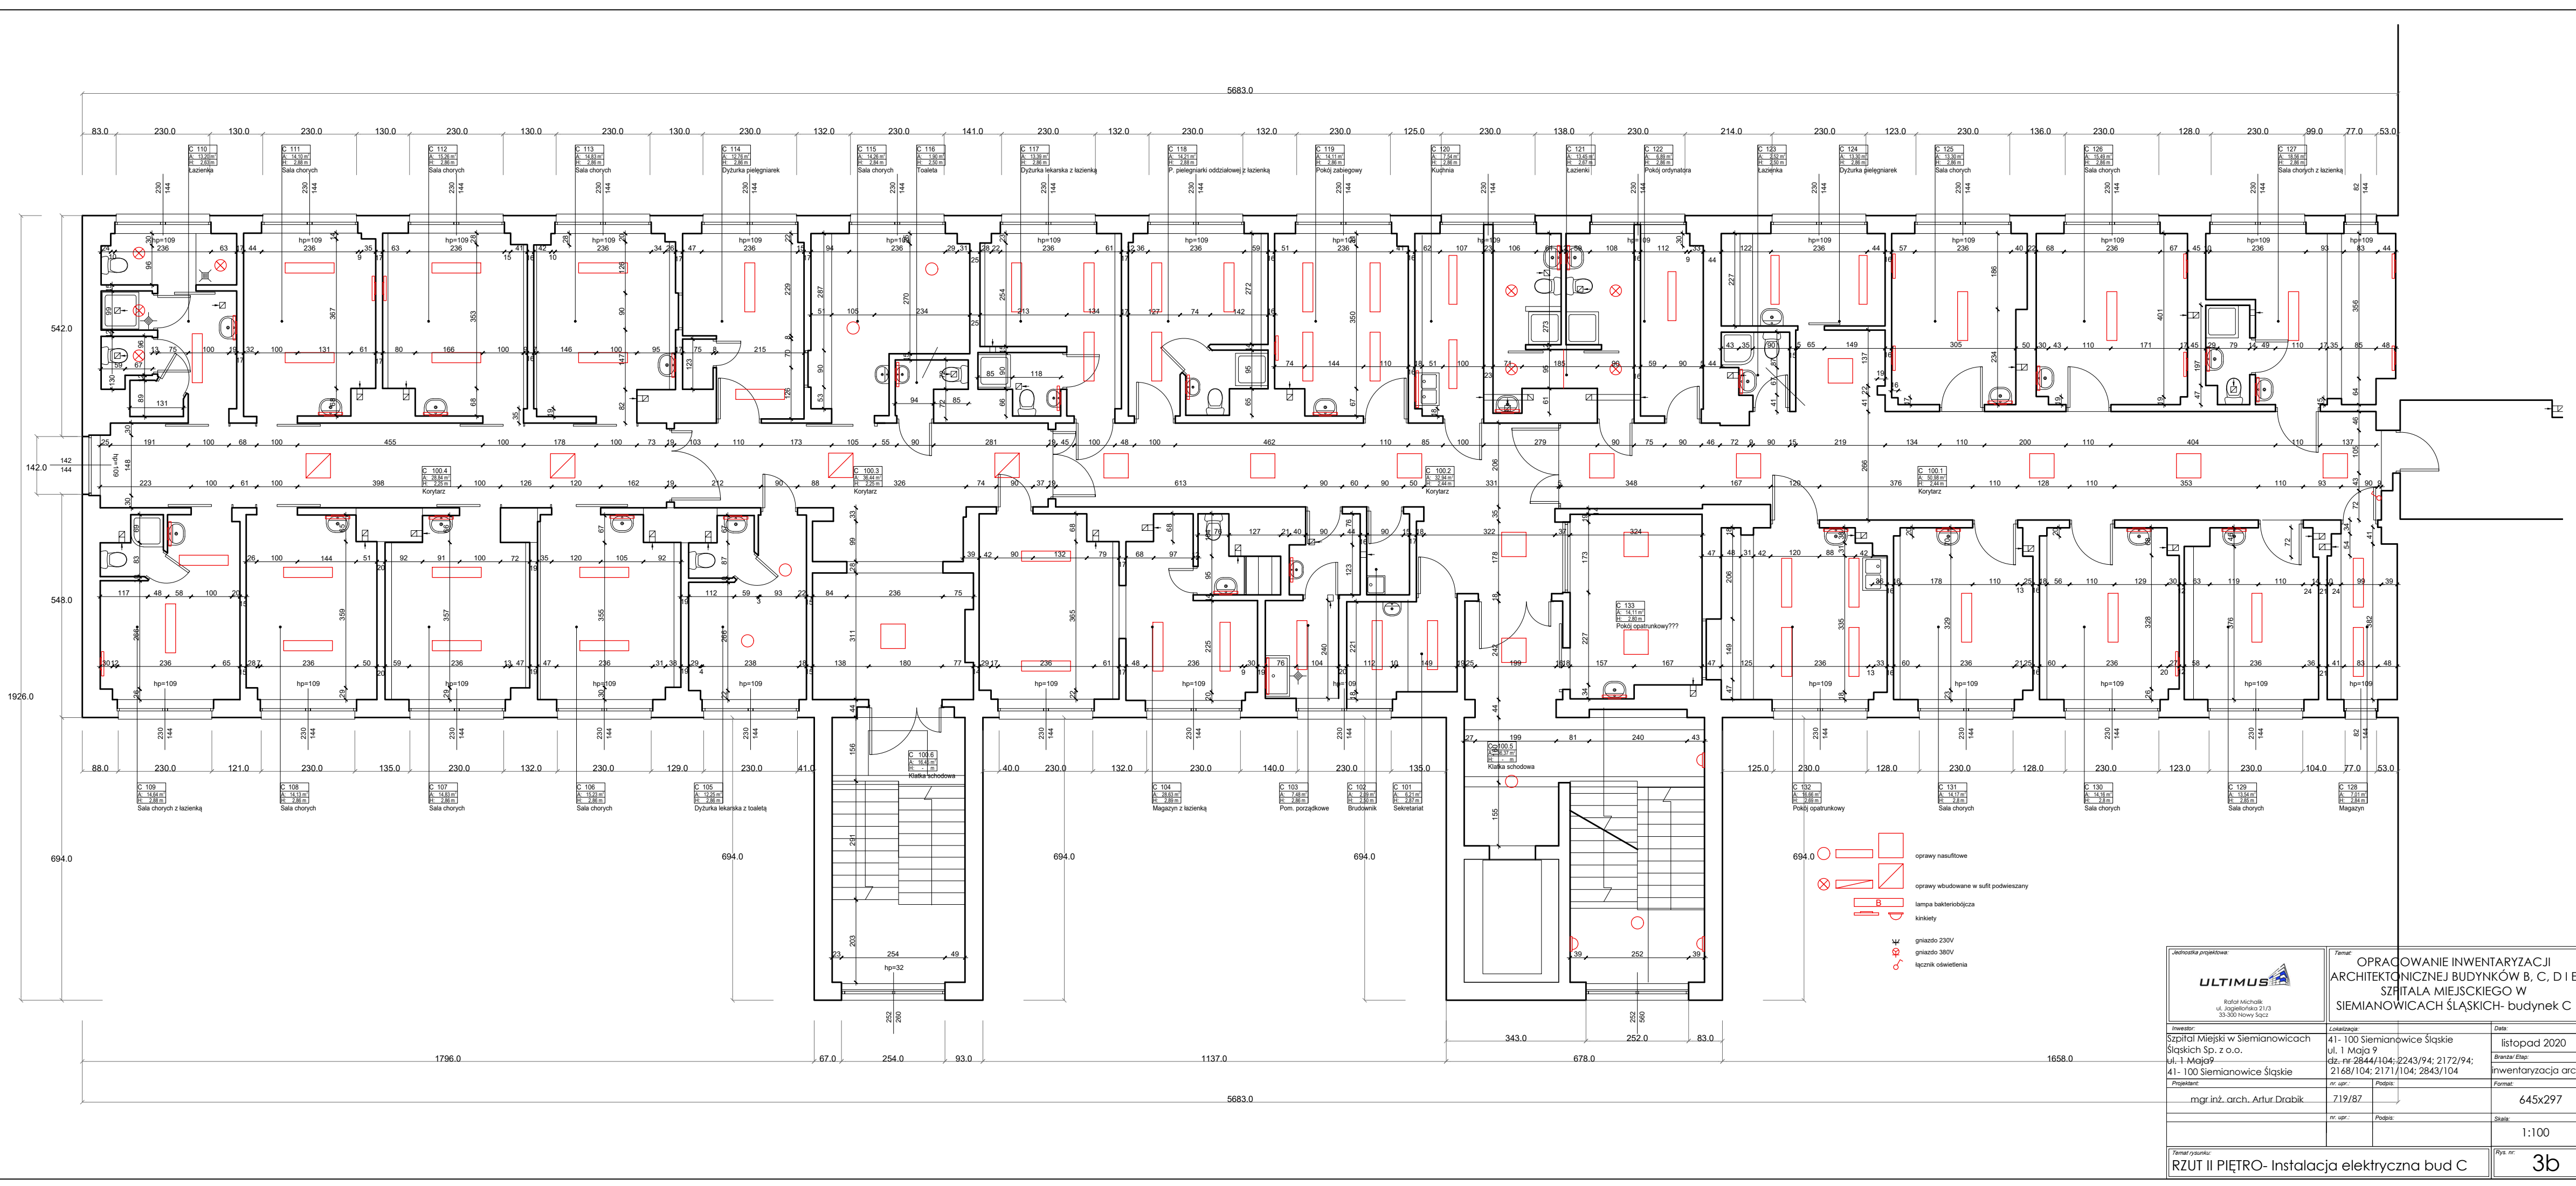

Jednostka projektowa: ULTIMUS  Rafał Michalik ul. Jagiellońska 21/3 33-300 Nowy Sącz		Temat: OPRACOWANIE INWENTARYZACJI ARCHITEKTONICZNEJ BUDYNKÓW B, C, D I E SZPITALA MIEJSKIEGO W SIEMIANOWICACH ŚLĄSKICH- budynek C	
Inwestor: Szpital Miejski w Siemianowicach Śląskich Sp. z o.o. ul. 1 Maja 9 41-100 Siemianowice Śląskie		Lokalizacja: 41-100 Siemianowice Śląskie ul. 1 Maja 9 dz. nr 2844/104; 2243/94; 2172/94; 2168/104; 2171/104; 2843/104	Data: listopad 2020
Projektant: mgr inż. arch. Artur Drabik		nr. upr.: 719/87	Format: 645x297
		nr. upr.: Podpis:	Skala: 1:100
Temat rysunku: RZUT II PIĘTRO- Instalacja elektryczna bud C			Rys. nr: 3b