


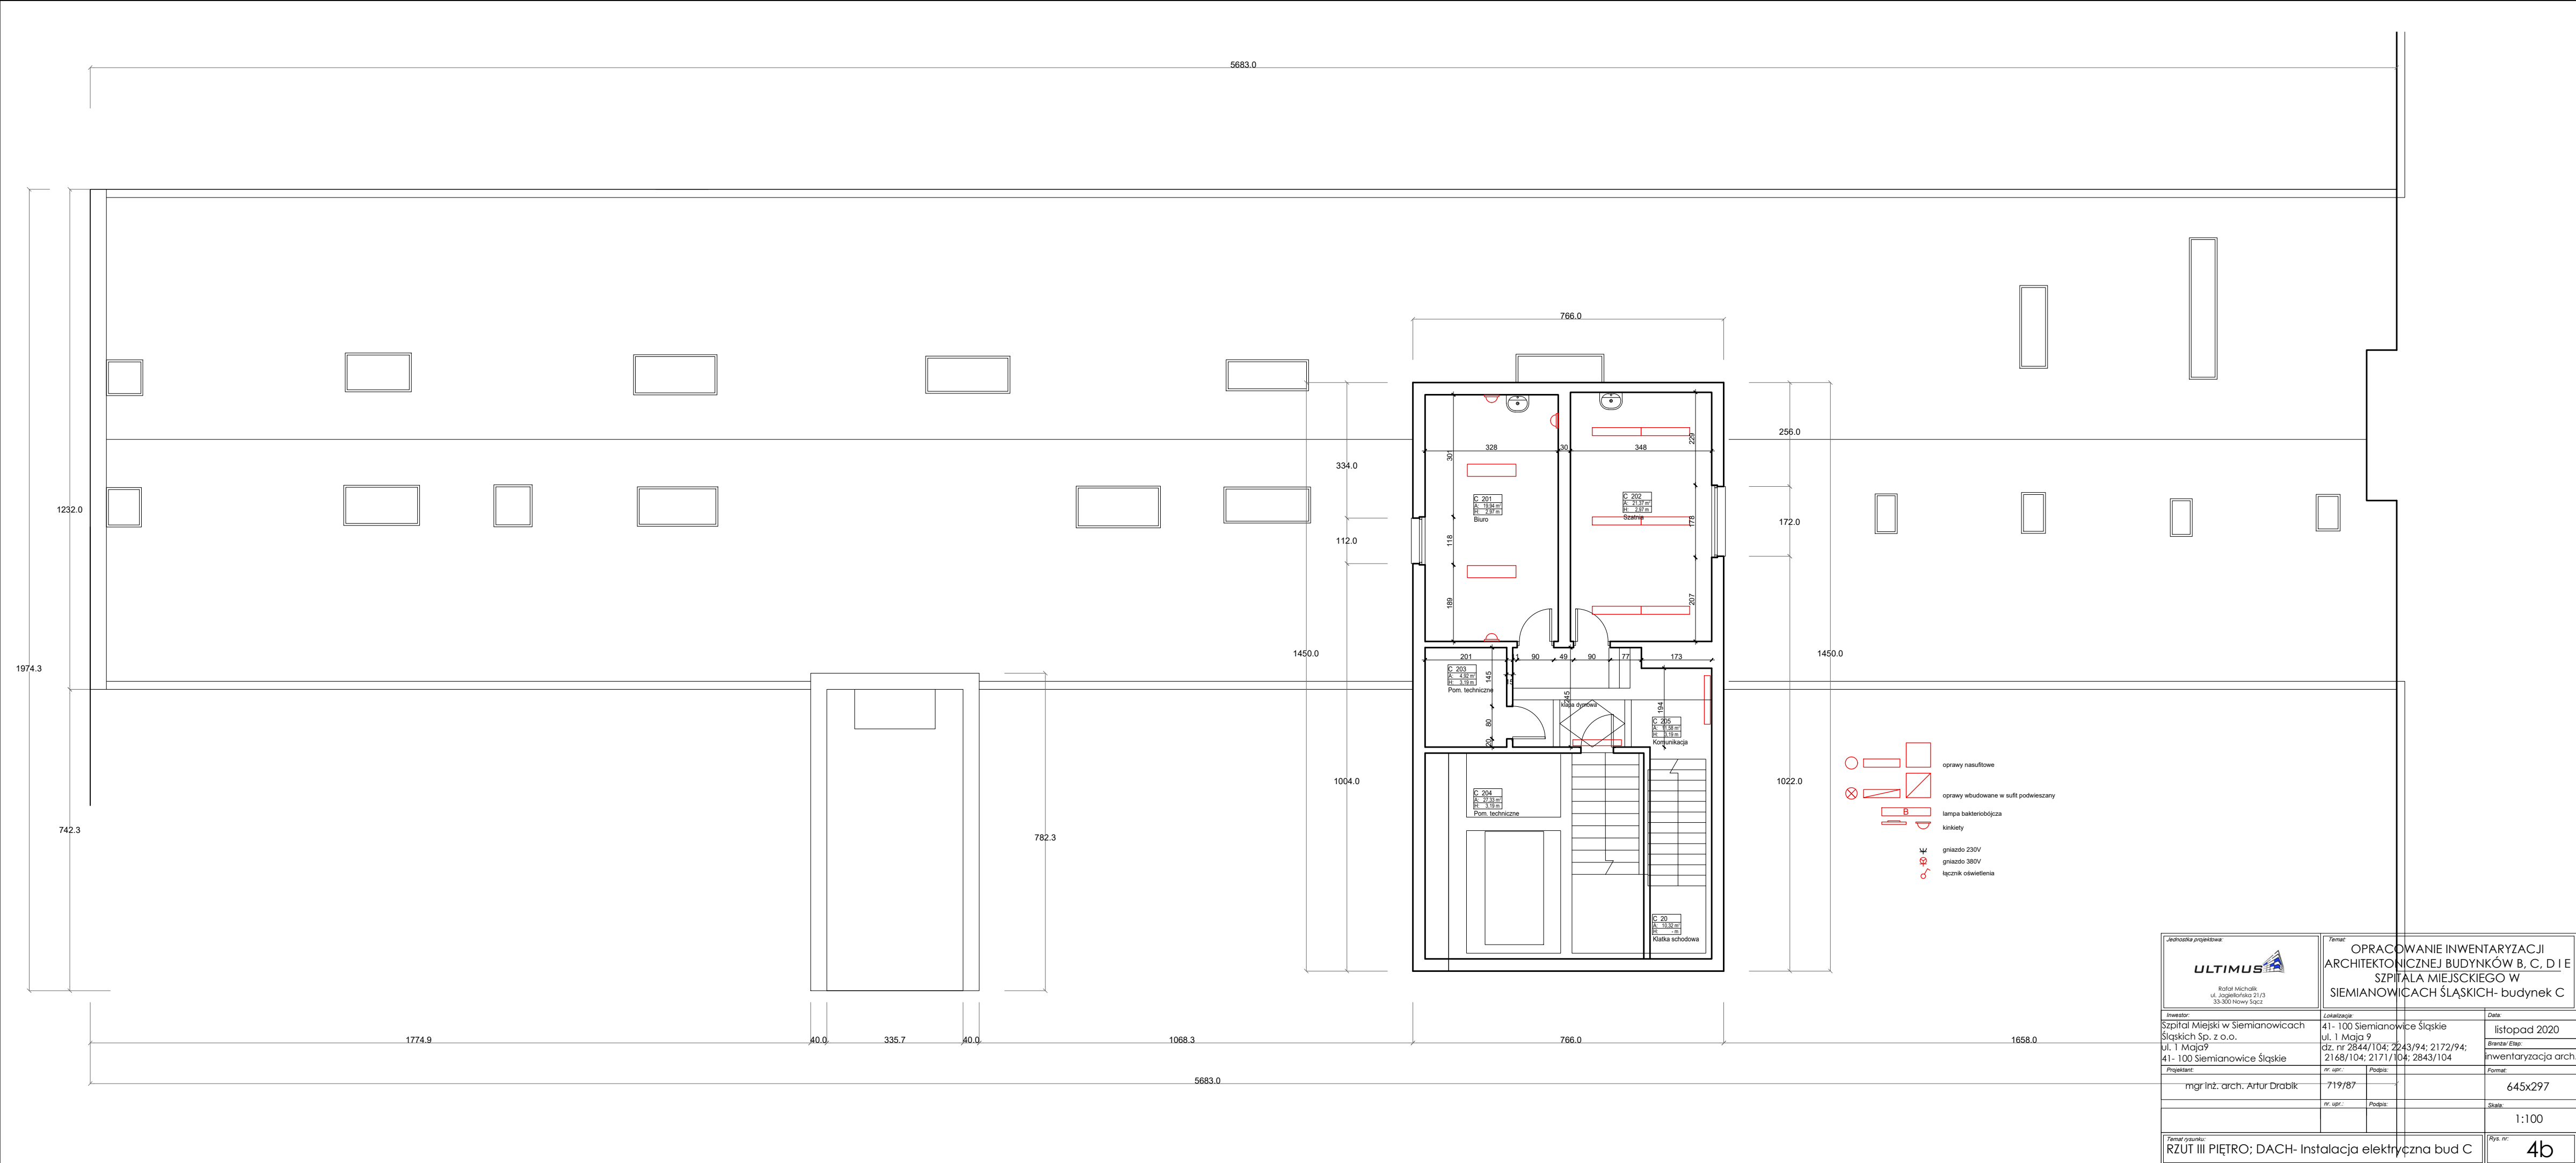

„Jednostka projektowa” ULTIMUS Rafał Michalik ul. Jagiellońska 21/3 33-300 Nowy Sącz		Temat: OPRACOWANIE INWENTARYZACJI ARCHITEKTONICZNEJ BUDYNKÓW B, C, D I E SZPITALA MIEJSKIEGO W SIEMIANOWICACH ŚLĄSKICH- budynek C	
Inwestor: Szpital Miejski w Siemianowicach Śląskich Sp. z o.o. ul. 1 Maja 9 41-100 Siemianowice Śląskie		Lokalizacja: 41-100 Siemianowice Śląskie ul. 1 Maja 9 dz. nr 2844/104; 2843/94; 2172/94; 2168/104; 2171/104; 2843/104	
Projektant: mgr inż. arch. Artur Drabik		Data: listopad 2020	
nr. upr.: 719/87		Branża/ Ekipa: inwentaryzacja arch.	
nr. upr.: -		Format: 645x297	
nr. upr.: -		Skala: 1:100	
Temat projektu: RZUT III PIĘTRO; DACH- Instalacja elektryczna bud C		Rys. nr: 4b	